



istituto zooprofilattico sperimentale
della puglia e della basilicata

SEDE DI FOGGIA

VIA MANFREDONIA, 20
71121 FOGGIA

Progettisti

ING. Luigi Giuseppe SANTORO


Via Danimarca, 9 - 71122 FOGGIA
tel.: +39 0881370379 / +39 0881331957 – cell. 327.828.80.60 – 333.893.11.88
luigigiuseppesantoro@alice.it
luigigiuseppe.santoro@ingpec.eu

ING. Luigi PRENCIPE


Piazza Filippo Turati, 28 - 71122 FOGGIA
tel.: +39 0881614206 – cell. 333.331.50.22
luigiprencipe@alice.it
luigi.prencipe@ingpec.eu

Progetto esecutivo		Rapp.:
11 TAVOLE ELABORATI GRAFICI SCALA 1:100 SCALA 1:1000	REALIZZAZIONE DI UN ARCHIVIO CARTACEO UBICATO IN PARTE DELL'IMMOBILE AD USO LOCALI TECNICI DENOMINATO "T" DELLA SEDE DI FOGGIA	ARCHIVIO C/O LOCALI TECNICI
		SEDE FOGGIA
		Data: 10.05.2016

Riservato agli ENTI	Soggetti responsabili:	
	Progettazione A.T.P. <i>L&L</i>	<i>Ing. Luigi Prencipe</i> <i>Ing. Luigi Giuseppe SANTORO</i>
	Committente IZSPB Foggia <i>Istituto Zooprofilattico Sperimentale per la Puglia e la Basilicata</i>	

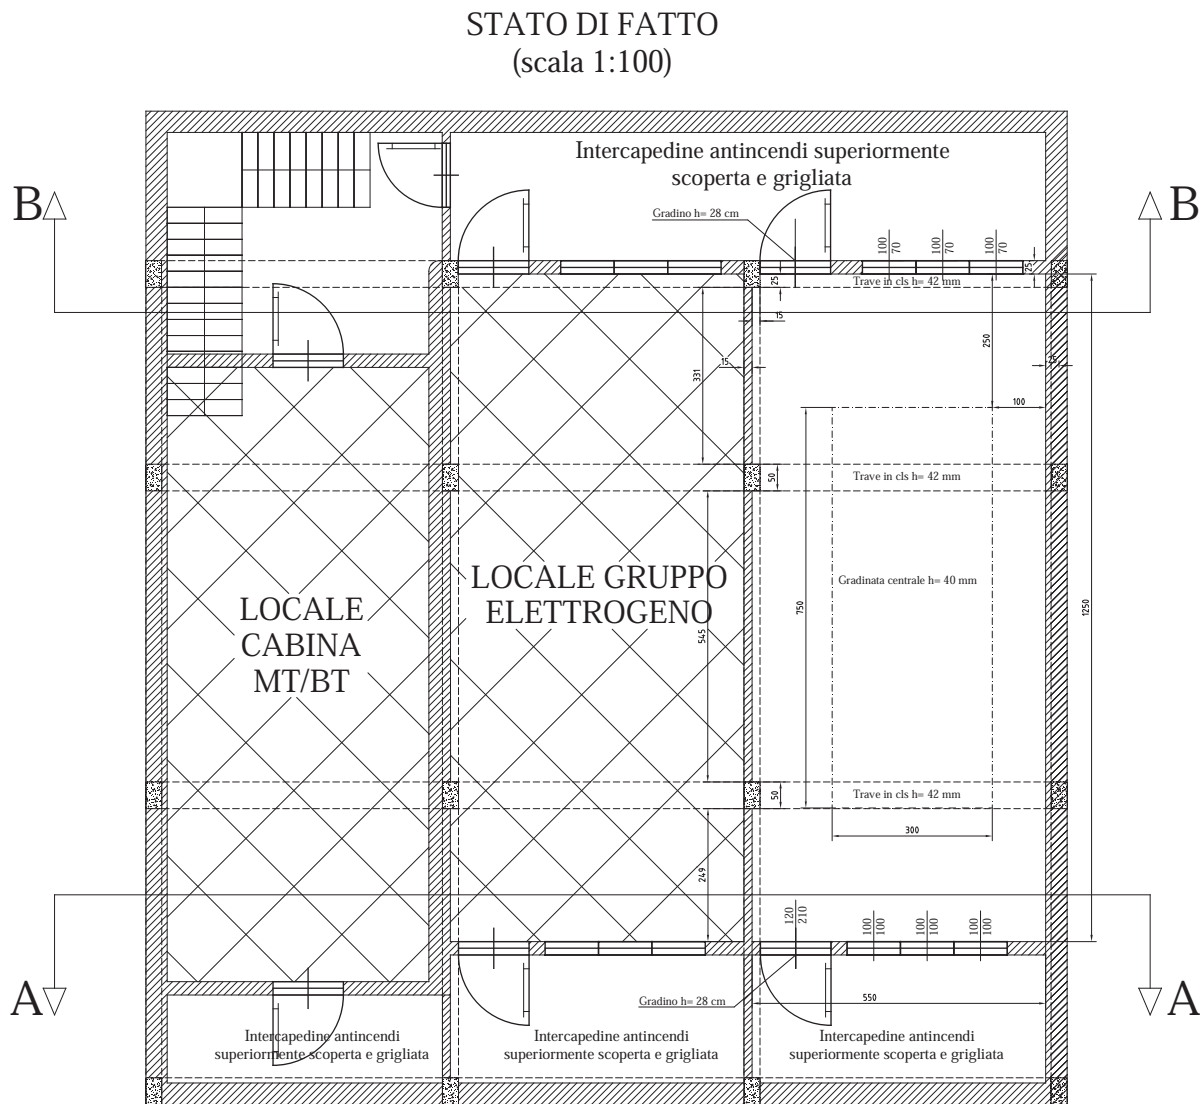

REV.	DATA	DESCRIZIONE	DISegnATO	CONTROLLATO	APPROVATO
COMMITTENTE					
ISTIT. ZOOPROFILATTICO SPERIMENTALE DI PUGLIA E BASILICATA					
OGGETTO			IL PROGETTISTA		
Realizzazione di archivio carta- ceo in parte dell'immobile "T"			Ing. Luigi Precipice Ing. Luigi Giuseppe Santoro		
TITOLO			CONFEZIONE	SCALA	
IZSPB_Archivio_GE_Foggia			IZSPB_ARCHIVI	1:100	
1 VV.F.			NO. DISSEGNO	FG.	SL.
			1	1	
A TUTTINI DI LEGGE SI RISPETTANO LA PROPRIETÀ DI QUESTO DISEGNO CON TUTTO IL DIRITTO DI REPERIRLO O REPERIRLO ALTO A TUTTINI SENZA ALCUNA AUTORIZZAZIONE					

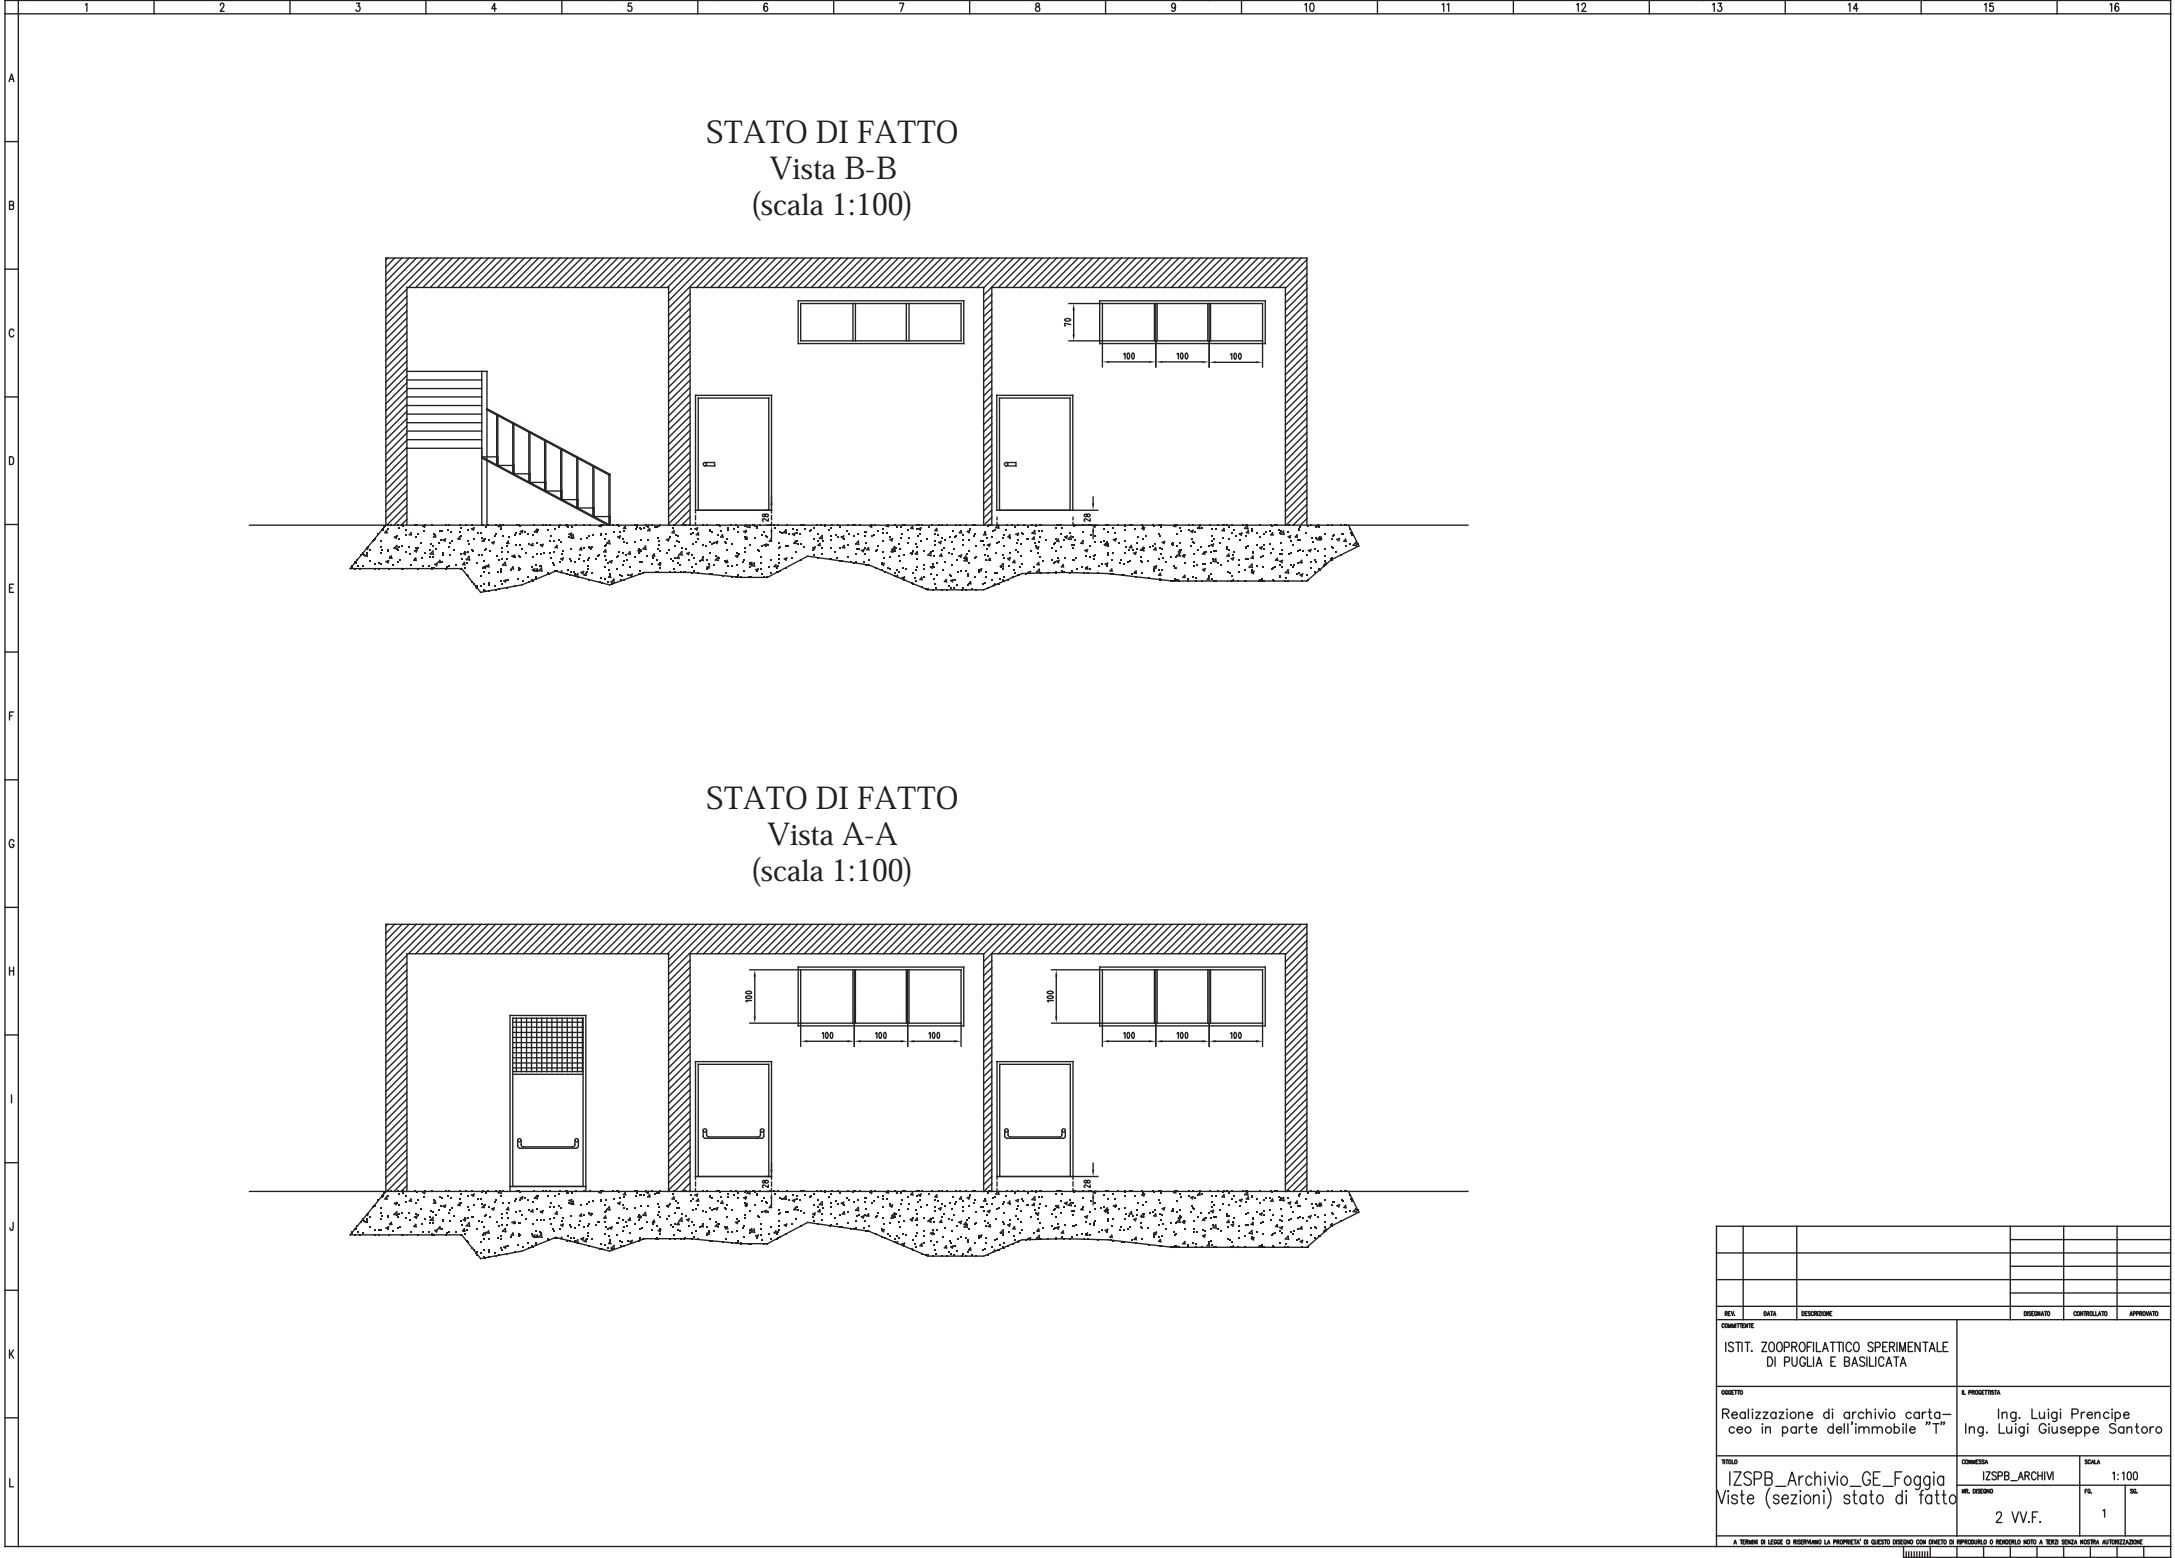


REV.	DATA	DESCRIZIONE	DISSEGNO	CONTROLLATO	APPROVATO
COMMITTENTE					
ISTIT. ZOOPROFILATTICO SPERIMENTALE DI PUGLIA E BASILICATA					
OGGETTO			A. PROGETTISTA		
Realizzazione di archivio carta- ceo in parte dell'immobile "T"			Ing. Luigi Prencipe Ing. Luigi Giuseppe Santoro		
TITOLO			CONFEZIONE	SCALA	
IZSPB_Archivio_GE_Foggia			IZSPB_ARCHIV	1:100	
Viste (sezioni) stato di fatto			NR. DISSEGNO	FG.	SG.
				1	
			2 VV.F.		
A. TERMINI DI LEGGE SI RISERVA LA PROPRIETA' DI QUESTO DISSEGNO CON DIBETTO DI APPLICABILITA' O RENDIMENTO NOSTRO A TUTTE SENZA NOSTRA AUTORIZZAZIONE					


REV.	DATA	DESCRIZIONE			DISEGNATO	CONTROLLATO	APPROVATO		
COMITANTE ISTIT. ZOOPROFILATTICO SPERIMENTALE DI PUGLIA E BASILICATA									
OGGETTO Realizzazione di archivio cartaceo in parte dell'immobile "T"						R. PROGETISTA Ing. Luigi Principe Ing. Luigi Giuseppe Santoro			
TIPOLO IZSPB_Archivio_GE_Foggia Planimetria stato di progetto						COMPENSAZIONE SOLA IN LIRE FEL. SS.			
						100 3 W.F. 1			
A TENERE IN LEIDE O RISPARIAMO LA PROPRIETA' IN QUESTO DISEGNO CON QUANTO SI SPECIFICANDO IL REDDITO NOTO A TERZA SOSTA AUTOREZZAZIONE									

[illegible]

STATO DI PROGETTO
(Scaffalature, vie di esodo, mezzi estinzione incendi)
(scala 1:100)

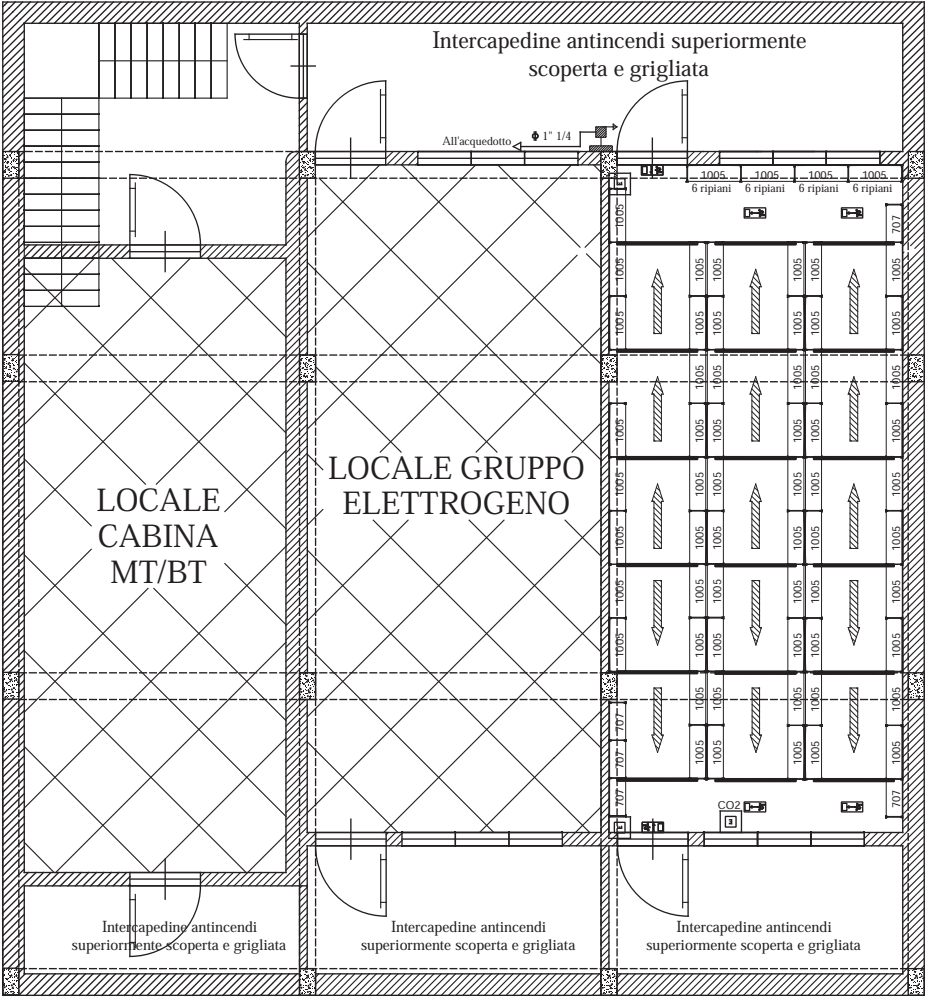


Vista frontale scaffalatura 10 ripiani

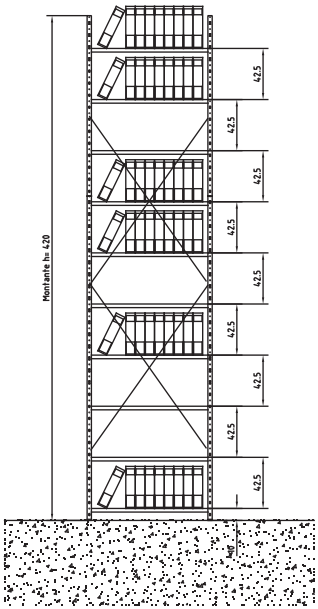


Legenda apparecchiature antincendio:		Specifiche costruttive
	Pittogramma indicante la via di esodo DX	Le pareti REI 240 saranno realizzate apponendo un pannello REI 240 alle pareti interessate; saranno protetti i pilastri e le travi con pannelli REI 240; il soffitto sarà protetto con pannelli REI 240
	Pittogramma indicante l'uscita di esodo	
	Pittogramma indicante la via di esodo SX	
	Percorso di uscita verso l'alto	
	Percorso di uscita orizzontale	
	Estintore a parete	
	Idrante su nastro	

REV.	DATA	DESCRIZIONE	DISegnato	CONTrollato	APPROVato
COMMITTENTE					
ISTIT. ZOOPROFILATTICO SPERIMENTALE DI PUGLIA E BASILICATA					
OGGETTO			IL PROGETTISTA		
Realizzazione di archivio cartaceo in parte dell'immobile "T"			Ing. Luigi Precipice Ing. Luigi Giuseppe Santoro		
TITOLO			CONFEZIONE	SCALA	
IZSPB_Archivio_GE_Foggia			IZSPB_ARCHIVI	1:100	
Planimetria vie di esodo, estintori, scaffalature			ML. DISEGNO	PL.	SL.
			5 VV.F.	1	
A TUTTI GLI EFFETTI DI LEGGE SI RITERRA LA PRESSIONE DI QUESTO DISEGNO CON QUOTI DI RESPONSABILITÀ E RESPONSABILITÀ A TUTTI GLI EFFETTI DI LEGGE SI RITERRA LA PRESSIONE DI QUESTO DISEGNO CON QUOTI DI RESPONSABILITÀ E RESPONSABILITÀ					

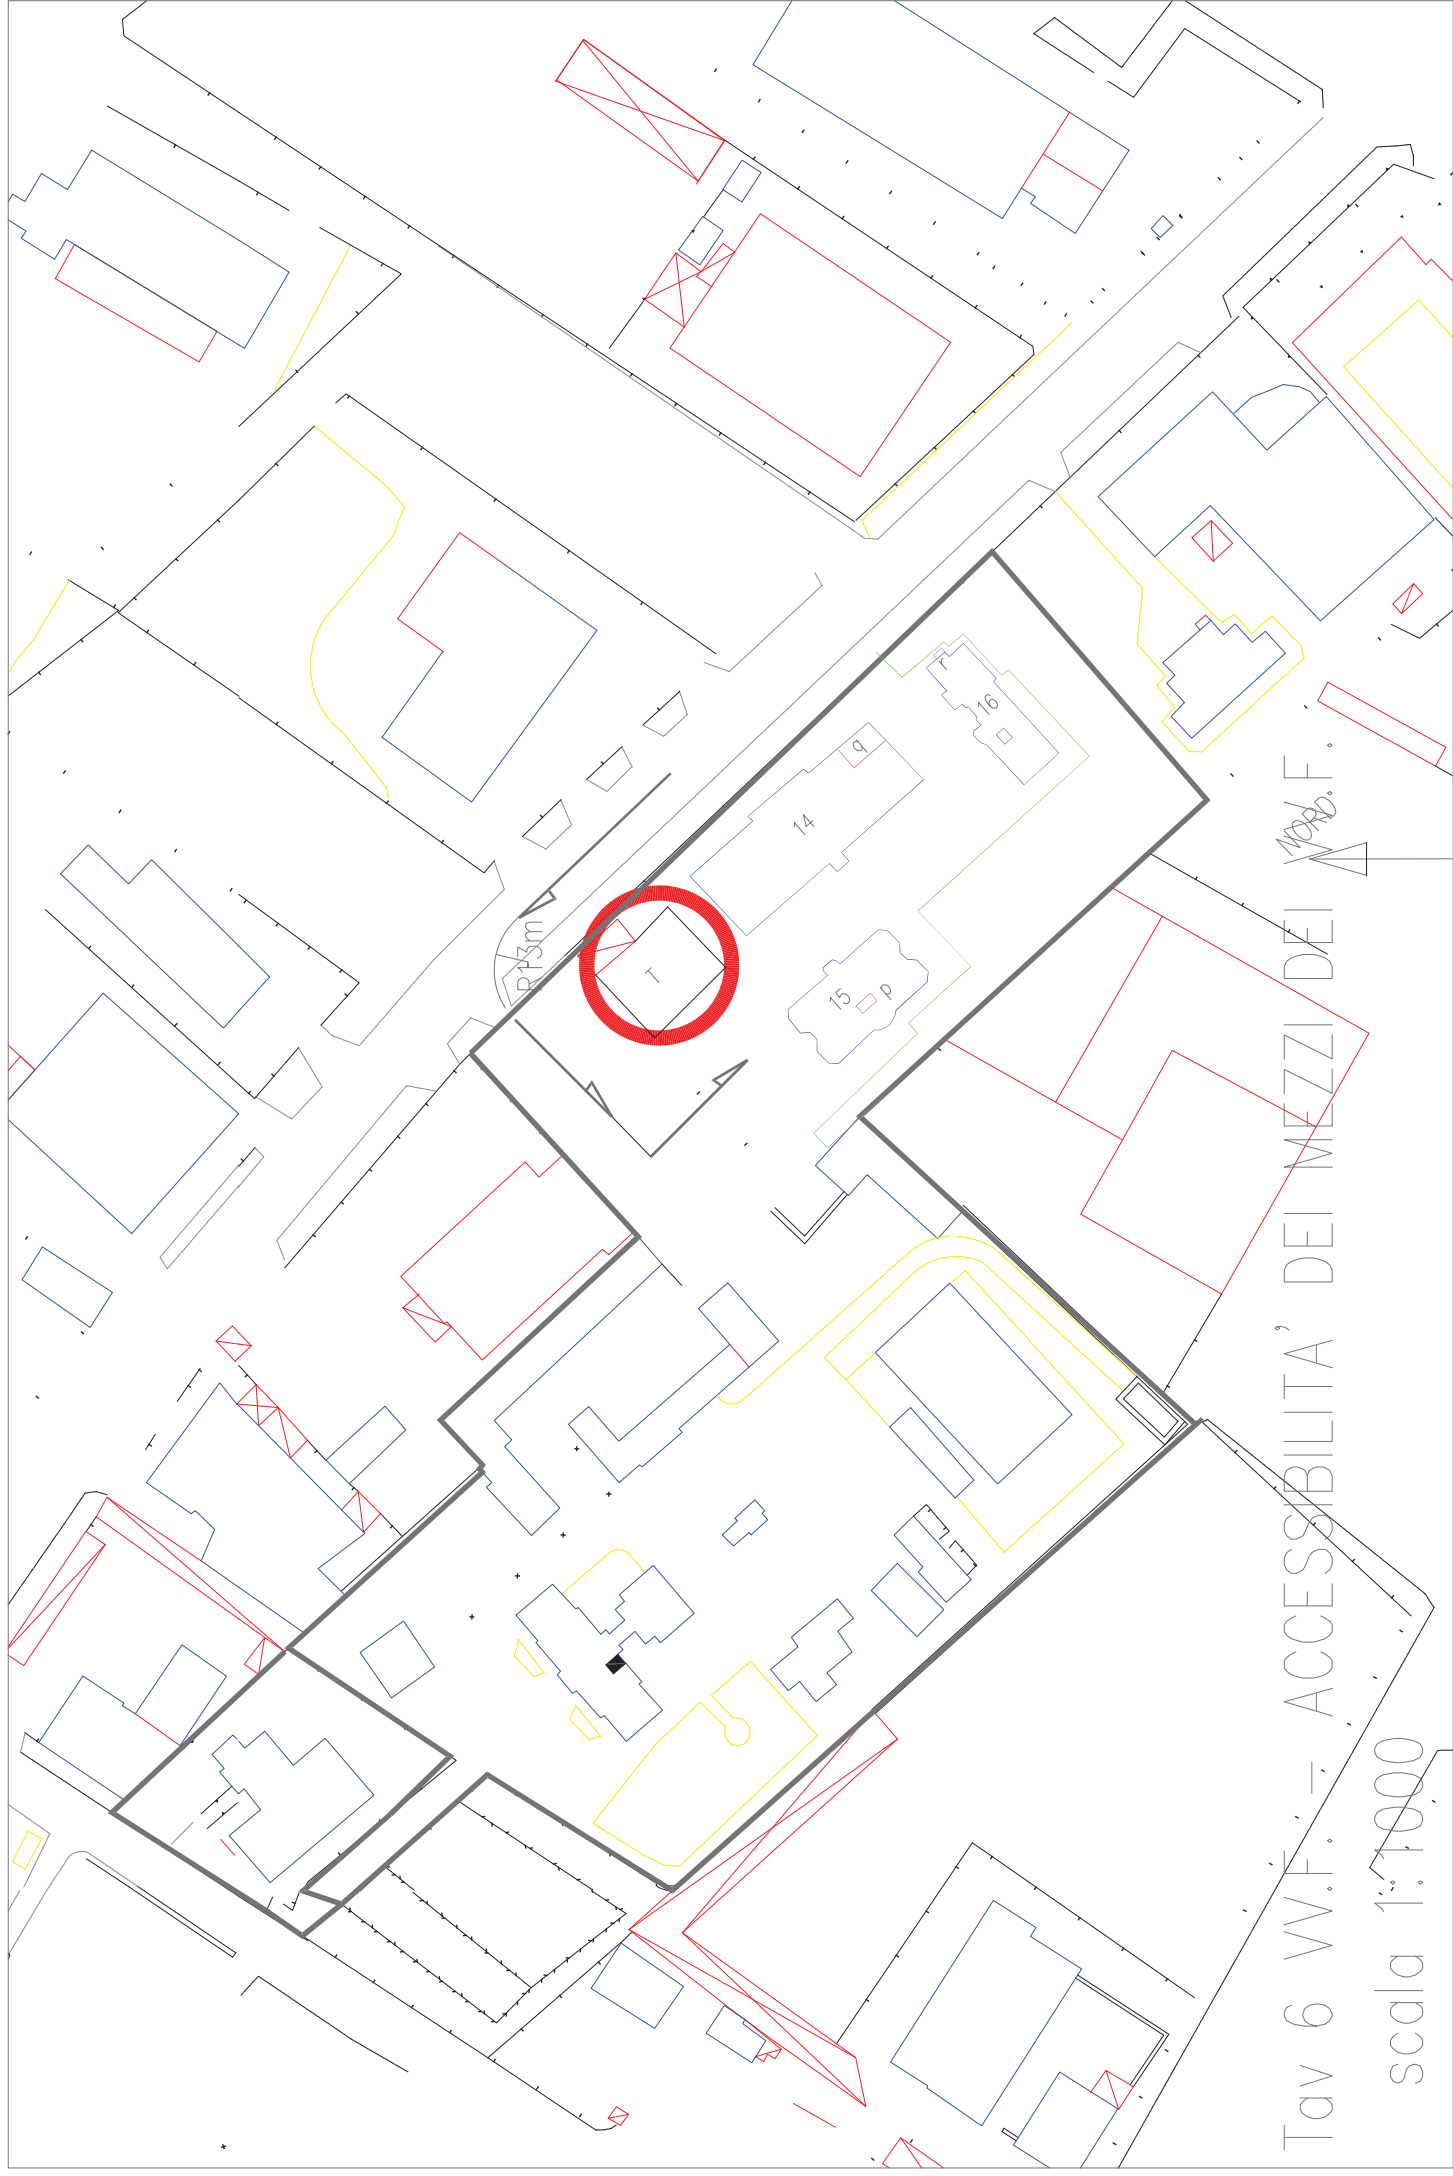




Tav 6 V.F. - ACCESSIBILITA' DEI MEZZI DEI ~~100~~ F.

scala 1:1000




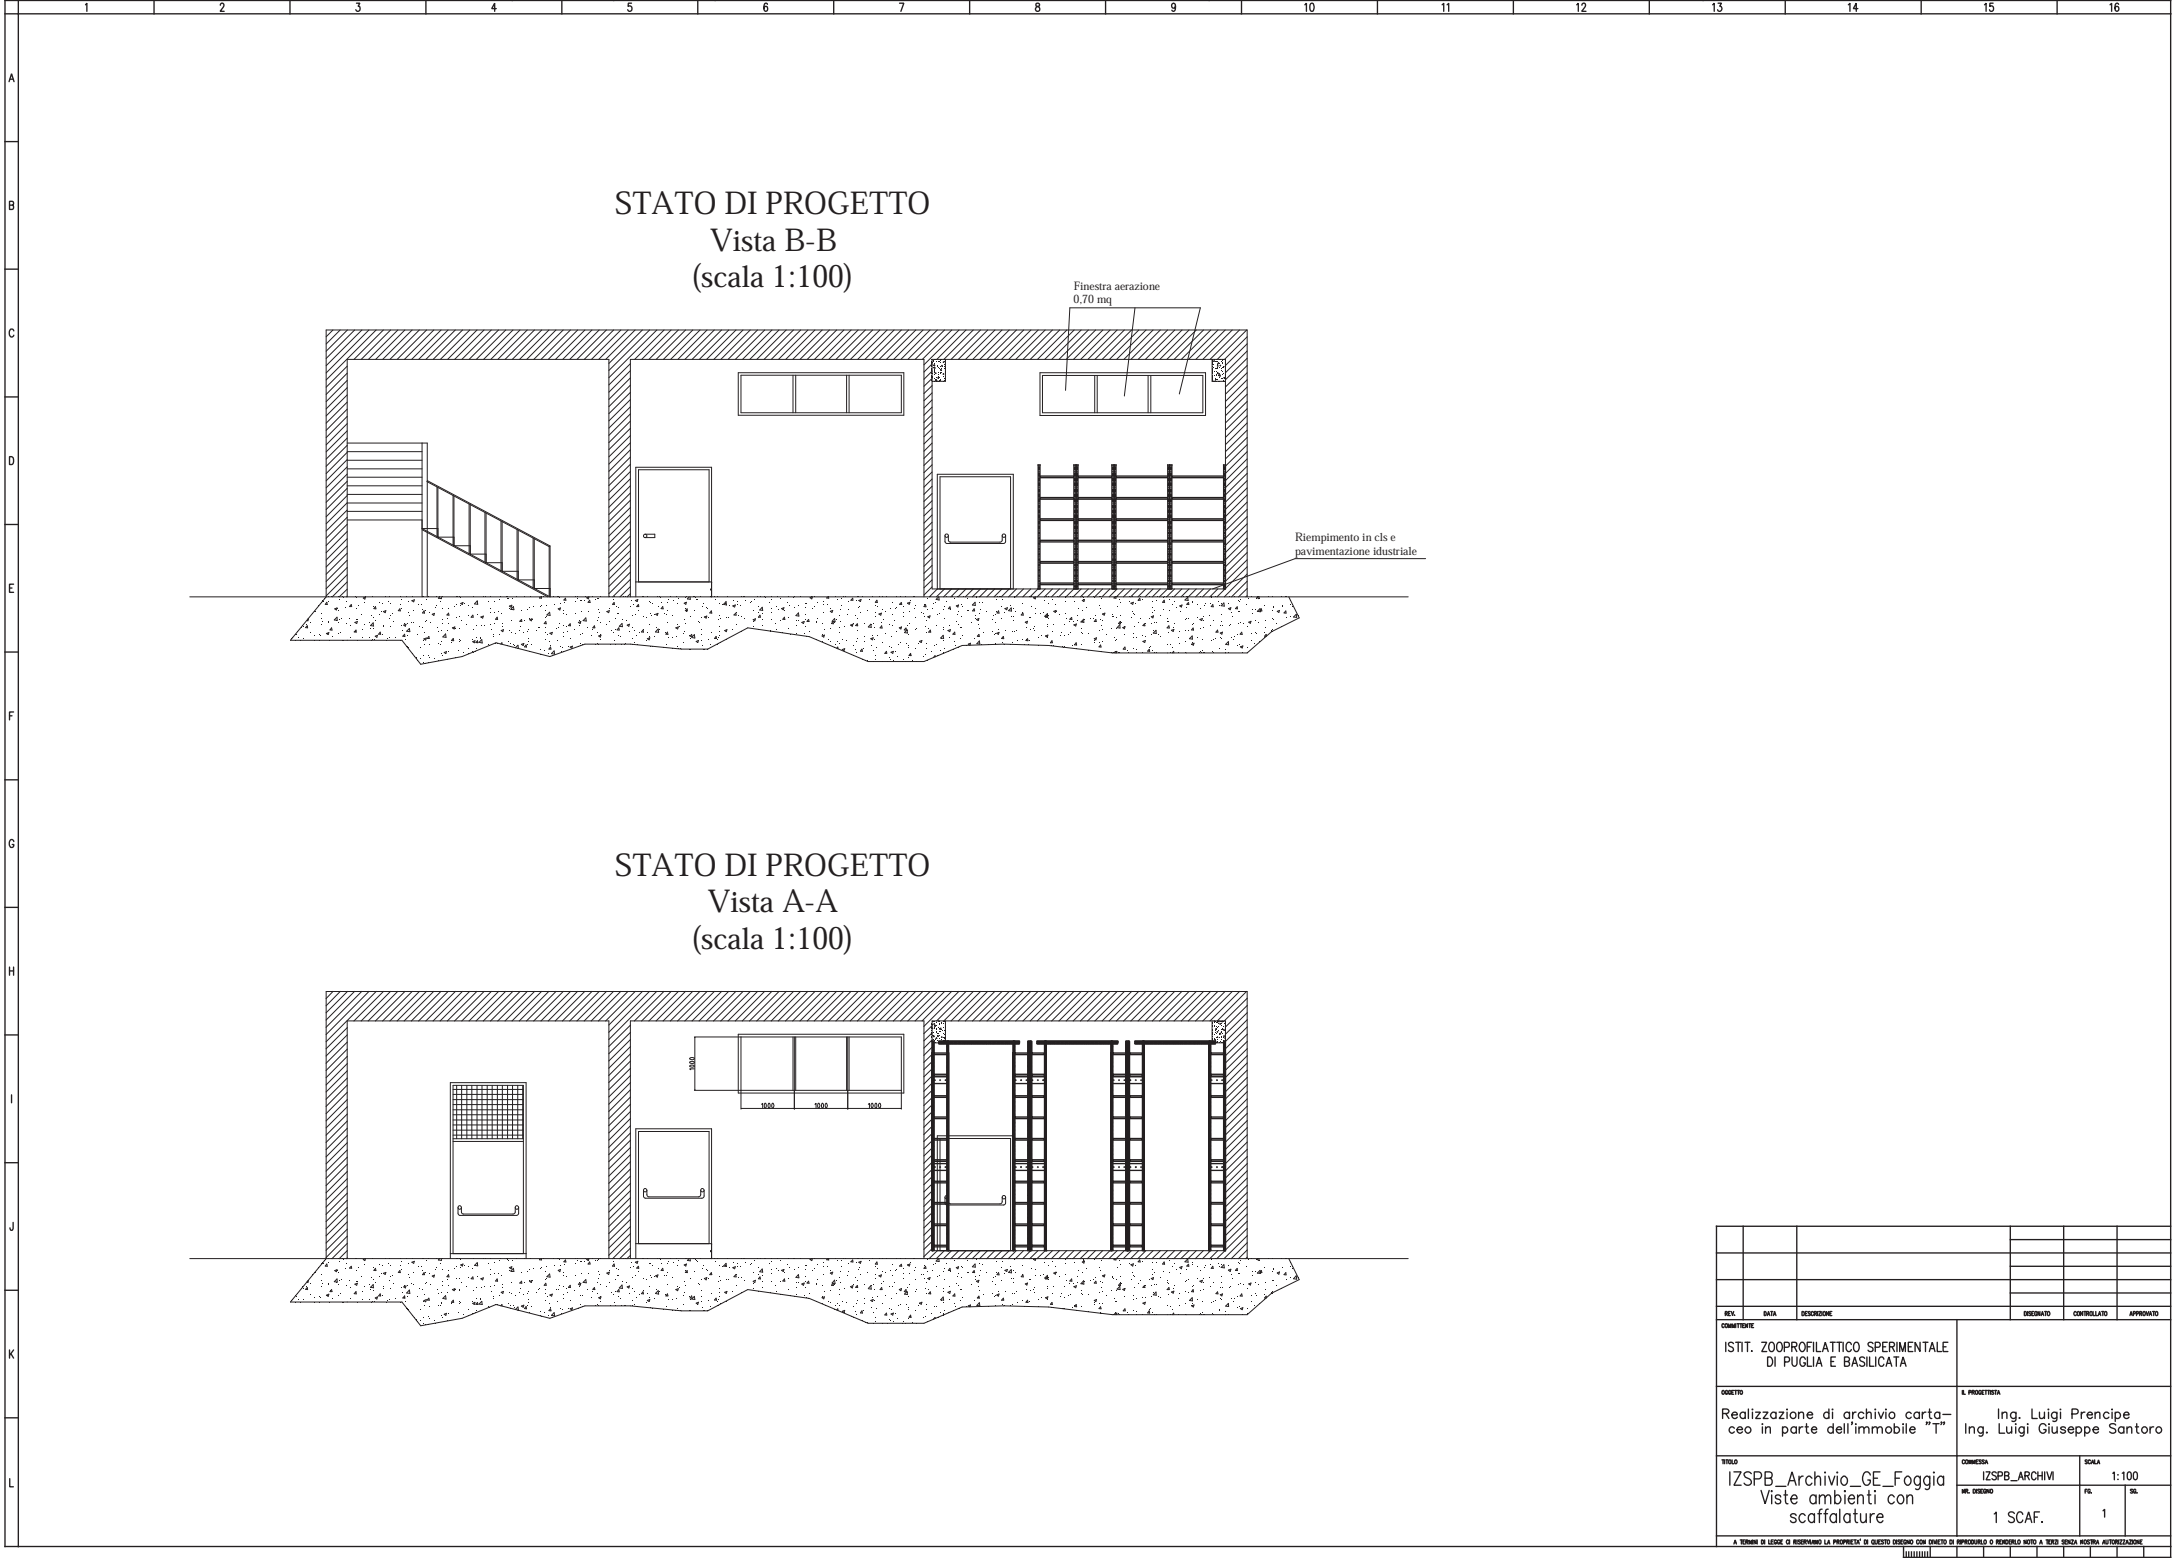


REV.	DATA	DESCRIZIONE	DISegnATO	CONTROLLATO	APPROVATO
COMMITTENTE					
ISTIT. ZOOPROFILATTICO SPERIMENTALE DI PUGLIA E BASILICATA					
OGGETTO			A. PROGETTISTA		
Realizzazione di archivio carta- ceo in parte dell'immobile "T"			Ing. Luigi Prencipe Ing. Luigi Giuseppe Santoro		
TITOLO			CONFEZIONE	SCALA	
IZSPB_Archivio_GE_Foggia			IZSPB_ARCHIVI	1:100	
Viste ambienti con scaffalature			NR. FOGLI	FG.	SG.
			1 SCAF.	1	
A. TERMINI DI LEGGE SI RISERVA LA PROPRIETA' DI QUESTO DISEGNO CON TUTTI I DIRITTI DI PROPRIETA' E RISERVA TUTTI I DIRITTI AUTORELLI					

Scaffalature da 6 ripiani 1000 mm - Vista Laterale tipo

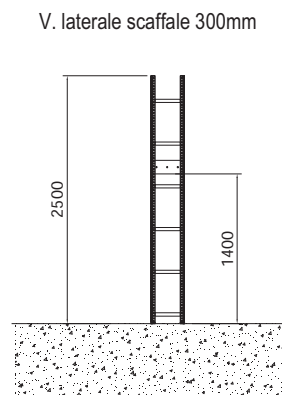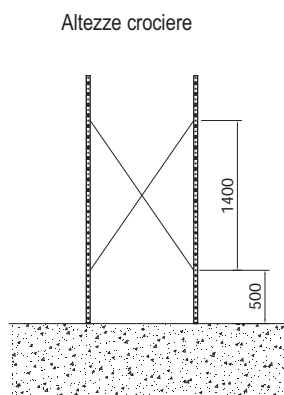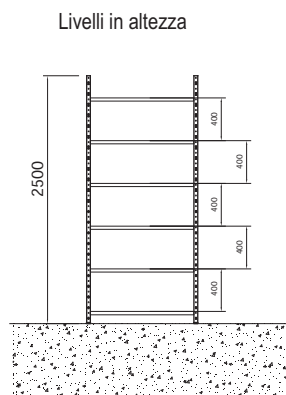

Scaffalature da 10 ripiani 1000 mm- Vista Laterale tipo

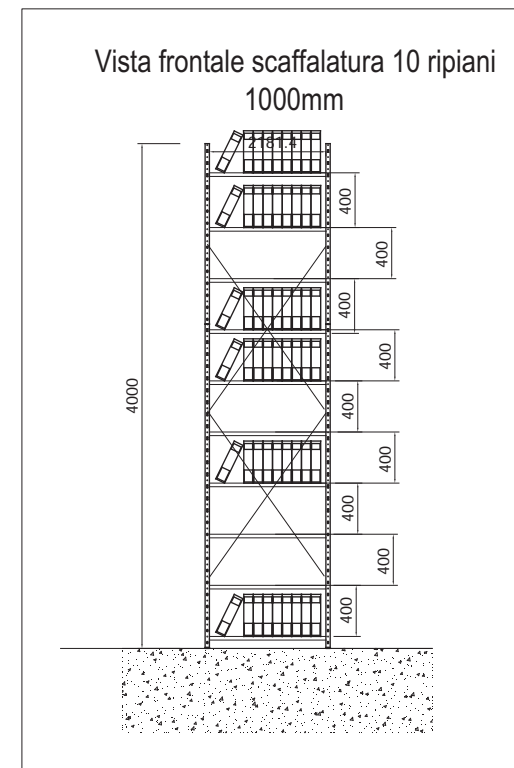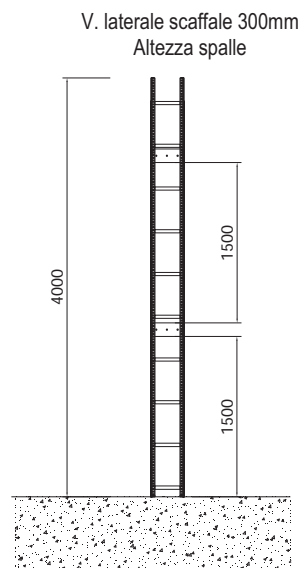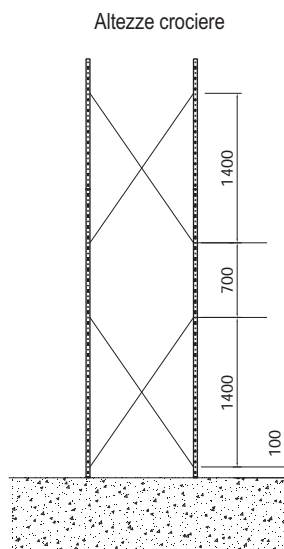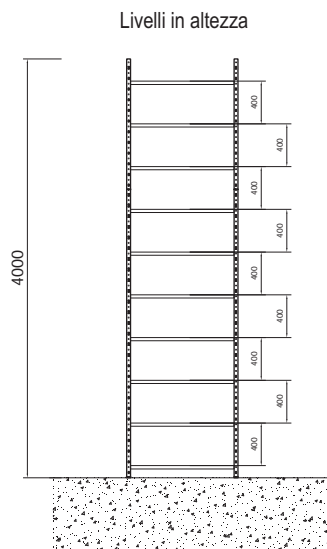

IMPIANTO SCAFFALATURE RIPIANO 1000x300

Spalla 4000: 232

Spalla 2500: 16

Ripiani 300x1.000: 604



Crociere: 120

Rinforzo laterale: 356


Montante orizzontale 1500: 18

REV.	DATA	DESCRIZIONE							DESEGNATO	CONTROLLATO	APPROVATO	
COMITANTE												
ISTIT. ZOOPROFILATTICO SPERIMENTALE DI PUGLIA E BASILICATA												
OGGETTO			R. PROGETTISTA									
Realizzazione di archivio cartaceo in parte dell'immobile "I"			Ing. Luigi Principe Ing. Luigi Giuseppe Santoro									
TITOLO			CONTERTE							SOGA		
IZSPB_Archivio_GE_Foggia Scaffalature 1000x300			IZSPB_ARCHIVIO							1:100		
			NL. DISEGNO							FG.	SL.	
			2 SCAF.							1		
A TORNARE IN LEGGE O RISPONDERLA LA PROPRIETA' DI QUESTO DISEGNO CON QUANTO DI SPECIFICAZIONI O REPERIBILI NELLO A TERZO SENZA ALCUNA AUTORIZZAZIONE												

Scaffalature da 6 ripiani 700 mm - Vista Laterale tipo

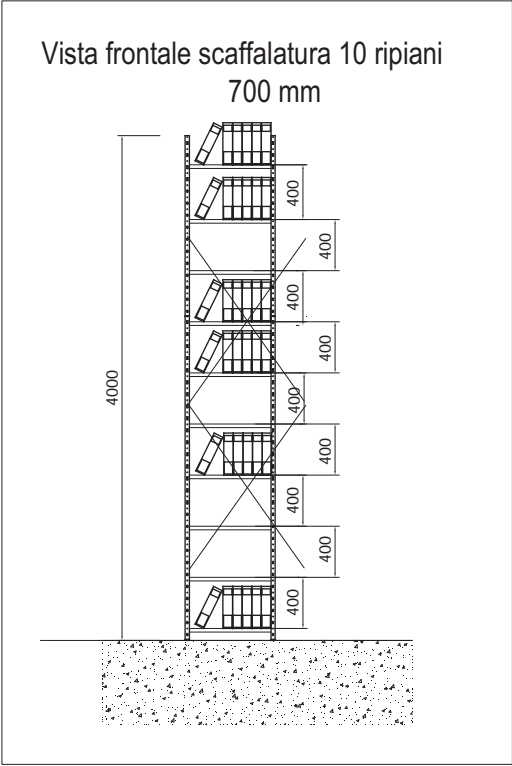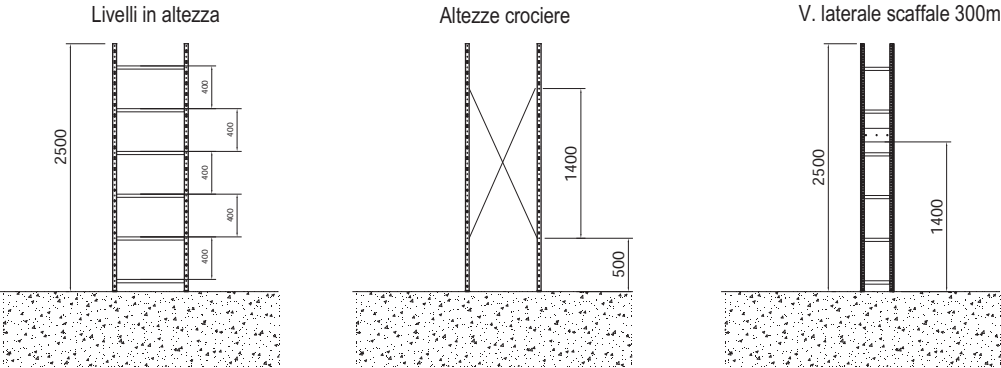

Scaffalature da 10 ripiani 700 mm- Vista Laterale tipo

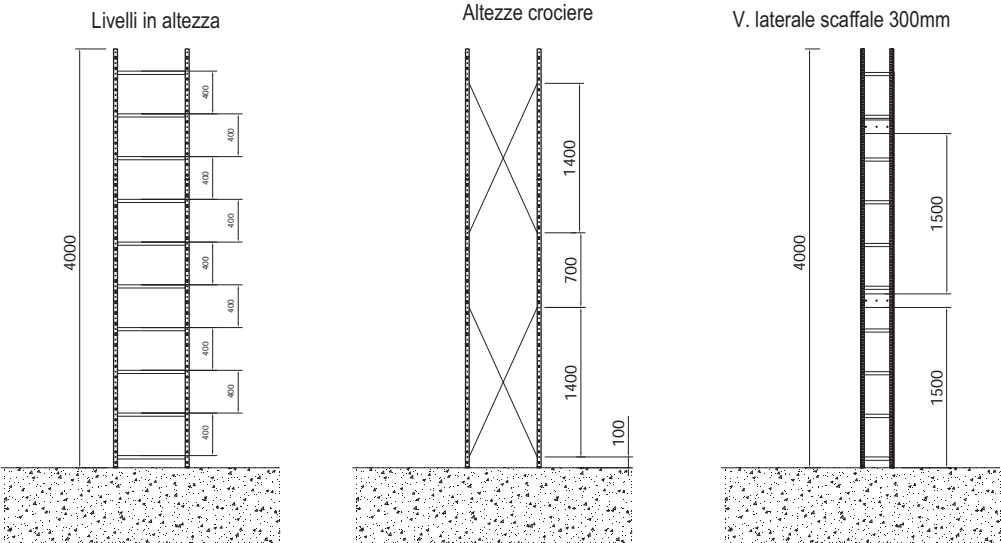

IMPIANTO SCAFFALATURE RIPIANO 700x300

Spalla 4000: 20


Ripiani 300x700: 24

Crociere: 10

Rinforzo laterale: 30


REV.	DATA	DESCRIZIONE	DISegnATO	CONTROLLATO	APPROVATO
COMMITTENTE ISTIT. ZOOPROFILATTICO SPERIMENTALE DI PUGLIA E BASILICATA					
OGGETTO Realizzazione di archivio carta- ceo in parte dell'immobile "T"			IL PROGETTISTA Ing. Luigi Prencipe Ing. Luigi Giuseppe Santoro		
TITOLO IZSPB_Archivio_GE_Foggia Scaffalature 700x300			CONFEZIONE IZSPB_ARCHIVI	SCALA 1:100	
			NR. DISSEGNO	FG.	SL.
			3 SCAF.	1	
A TUTTINI DI LEGGE SI RISPETTANO LA PROPRIETÀ DI QUESTO DISEGNO CON TUTTO IL DIRITTO DI REPERIRLO NELLO STATO IN CUI È AUTORIZZAZIONE					

STATO DI PROGETTO
(Impianto elettrico)
(scala 1:100)

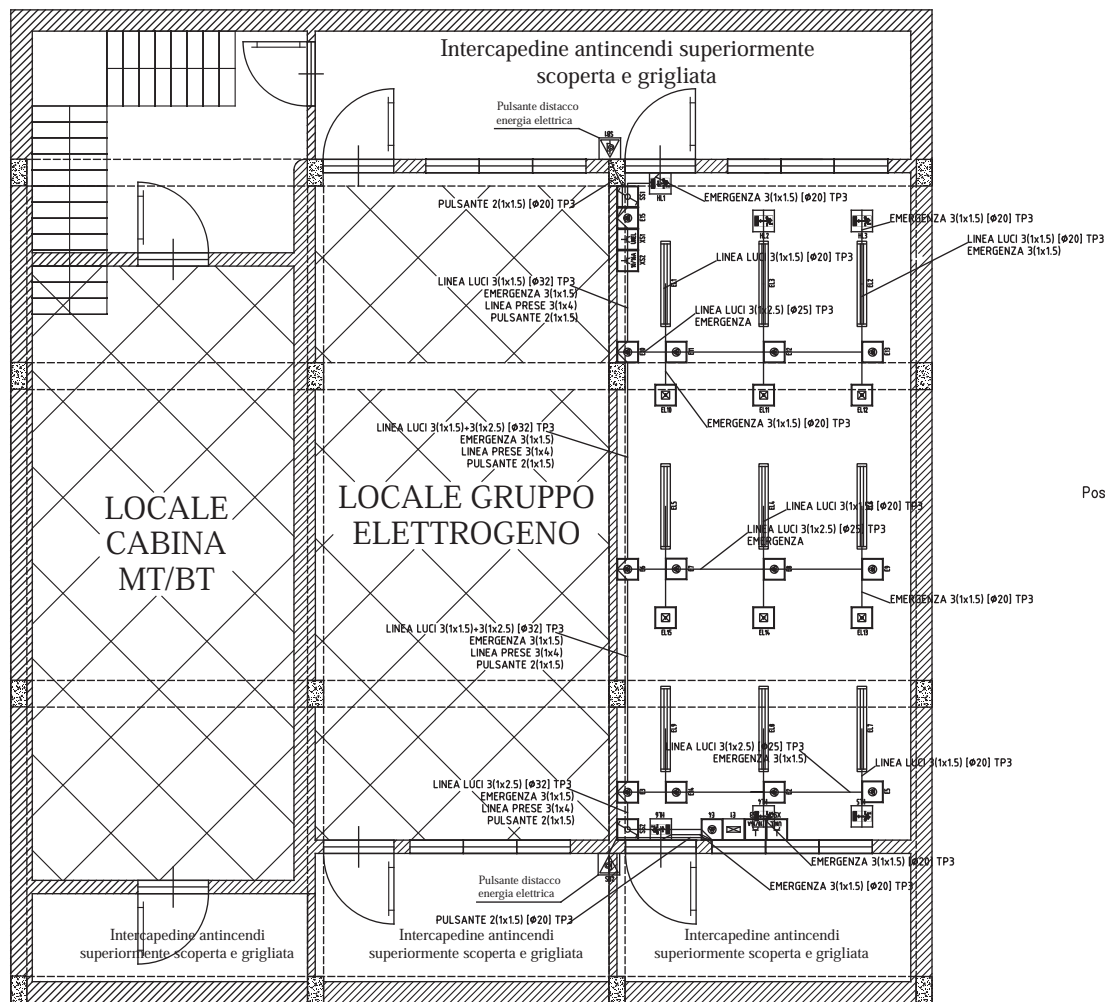

LEGENDA SIMBOLI		
	Presse stagno 10/16A 2P+PE	2
	Deviatore unipolare stagno	2
	Complesso autonomo di illuminazione di sicurezza stagno	6
	Cassetta di connessione/derivazione stagno da parete	16
	Quadro di distribuzione	1
	Apparecchio stagno a tubi fluorescenti 2x58W	9
	Presse stagno 10/16A 2P+PE UNEL	2
	Pulsante di emergenza sovravetro	2
	Segnalazione luminosa uscita di emergenza DX	2
	Segnalazione luminosa uscita di emergenza SX	2
	Segnalazione luminosa uscita di emergenza	2


Posa tipo 3

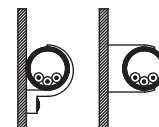

Cavi senza guaina in tubi protettivi
circolari posati su o distanziati
da pareti


REV.			DATA	DESCRIZIONE	DISegnato	CONTrollato	APPROVato
COMITENTE			ISTIT. ZOOPROFILATTICO SPERIMENTALE DI PUGLIA E BASILICATA				
OGGETTO			Realizzazione di archivio carta- ceo in parte dell'immobile "T"				
PROGETTISTA			Ing. Luigi Precipice Ing. Luigi Giuseppe Santoro				
VIGILANTE			COMITENTE	IZSPB_ARCHIVI	SCALA	1:100	
VIGILANTE			IMP. DISEGNO	1 IMP.	PL.	1	SL.
VIGILANTE			A TUTTA LA LEGGE DI RISERVA LA PROPRIETÀ DI QUESTO DISEGNO CON TUTTI I DIRITTI DI RIPRODUZIONE E DISTRIBUZIONE AUTORIZZATA				

STATO DI PROGETTO
(Impianto rilevazione, segnalazione e allarme incendi)
(scala 1:100)

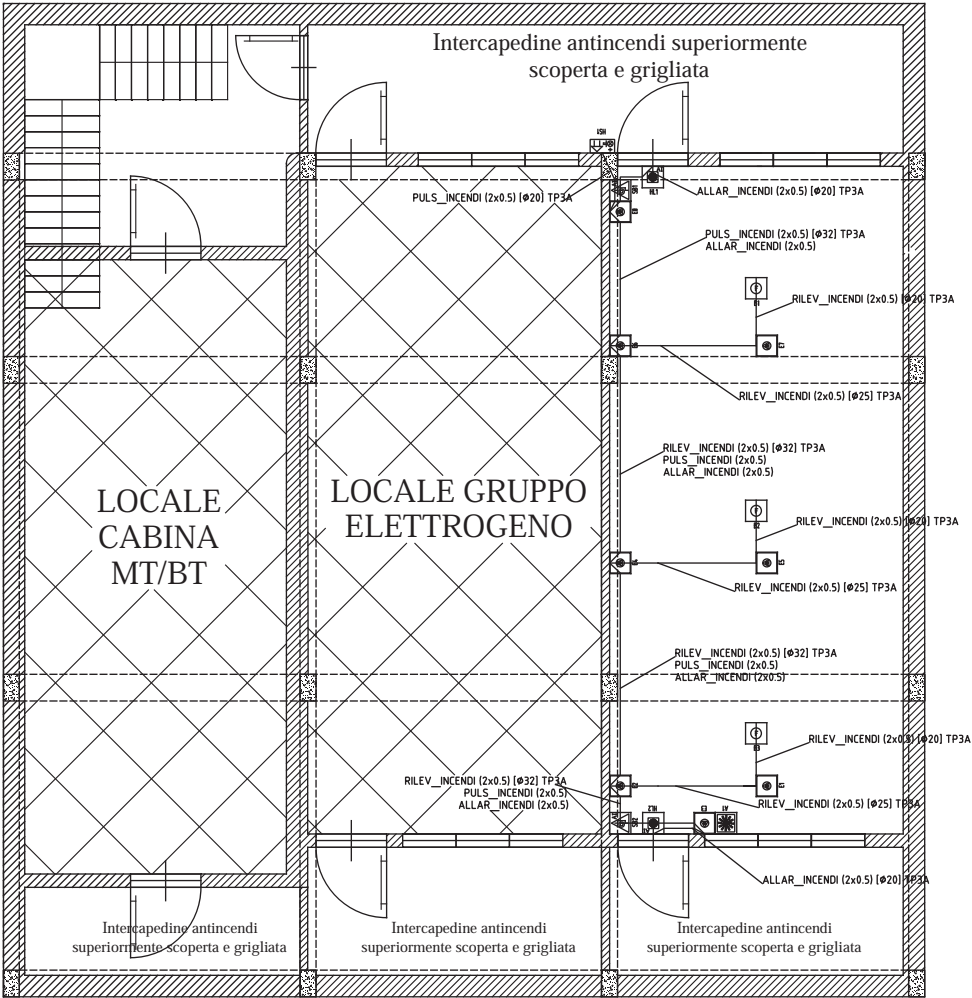

LEGENDA SIMBOLI		
	Cassetta di connessione/derivazione stagna da parete	8
	Apparecchio rivelatore di fumo	3
	Sirena autoalimentata con lampeggiatore da esterno	1
	Centralina antincendio	1
	Pulsante di emergenza sottovetro per allarme antincendio	2
	Pannello ottico-acustico rosso per allarme antincendio	2

Posa tipo 3A

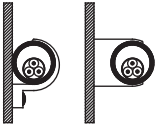

Cavi multipolari in tubi protettivi
circolari posati su o distanziati
da pareti

REV.	DATA	DESCRIZIONE	DISEGNATO	CONTROLLATO	APPROVATO
COMMITTENTE					
ISTIT. ZOOPROFILATTICO SPERIMENTALE DI PUGLIA E BASILICATA					
OGGETTO			IL PROGETTISTA		
Realizzazione di archivio cartaceo in parte dell'immobile "T"			Ing. Luigi Prenceipe Ing. Luigi Giuseppe Santoro		
TITOLO			CONFEZIONE	SCALA	
IZSPB_Archivio_GE_Foggia Impianto rilevazione, segnalazione e allarme incendi			IZSPB_ARCHIVI	1:100	
			NO. DISegni	FG	SG
			2 IMP.		
			1		
A TUTTALA DI LEGGE SI RISERVA LA PROPRIETÀ DI QUESTO DISEGNO CON TUTTI I DIRITTI DI PROPRIETÀ E DI REPLICAZIONE. È VIETATA LA RIPRODUZIONE E L'USO NON AUTORIZZATO.					