



istituto zooprofilattico sperimentale
della puglia e della basilicata

SEDE DI POTENZA

Tito Scalo zona Ind.le
85050 TITO (PZ)

Progettisti

ING. Luigi Giuseppe SANTORO

Via Danimarca, 9 - 71122 FOGGIA
tel.: +39 0881370379 / +39 0881331957 – cell. 327.828.80.60 – 333.893.11.88
luigigiuseppesantoro@alice.it
luigigiuseppe.santoro@ingpec.eu

ING. Luigi PRENCIPE

Piazza Filippo Turati, 28 - 71122 FOGGIA
tel.: +39 0881614206 – cell. 333.331.50.22
luigiprencipe@alice.it
luigi.prencipe@ingpec.eu

Progetto esecutivo	PARERE DI CONFORMITA'	Rapp.:
26 TAVOLE ELABORATI GRAFICI SCALA 1:100 SCALA 1:200 SCALA 1:500	REALIZZAZIONE DI UN ARCHIVIO CARTACEO UBICATO AL PIANO SEMINTERRATO DELL'EDIFICIO DELLA SEDE DI POTENZA	ARCHIVIO C/O LOCALI PIANO SEMINTERRATO
	Attività 34.1.B - DPR 151 del 01.08.2011: Depositi di carta, cartoni e prodotti cartotecnici, archivi di materiale cartaceo, biblioteche, depositi per la cernita della carta usata, di stracci di cascami e di fibre tessili per l'industria della carta, con quantitativi in massa da 5.000 a 50.000 kg	SEDE POTENZA
	IDENTIFICATIVO PRATICA: 10807	Data: 10.05.2016

Riservato agli ENTI	Soggetti responsabili:	
	Progettazione A.T.P. L & L	<i>Ing. Luigi Prencipe</i> <i>Ing. Luigi Giuseppe SANTORO</i>
	Committente IZSPB Foggia <i>Istituto Zooprofilattico Sperimentale per la Puglia e la Basilicata</i>	

SITUAZIONE ATTUALE E FUTURA - PIANO PRIMO E COPERTURA
PLANIMETRIA - CONFINI - DIMENSIONI - DESTINAZIONI D'USO
scala 1:200

SITUAZIONE ATTUALE E FUTURA - PIANO RIALZATO
PLANIMETRIA - CONFINI - DIMENSIONI - DESTINAZIONI D'USO
scala 1:200

SITUAZIONE ATTUALE E FUTURA - PIANO SEMINTERRATO
PLANIMETRIA - CONFINI - DIMENSIONI - DESTINAZIONI D'USO
scala 1:200

SITUAZIONE ATTUALE E FUTURA - PIANO SEMINTERRATO
SEZIONE TRASVERSALE A-A
scala 1:100

SITUAZIONE ATTUALE E FUTURA - PIANO SEMINTERRATO
SEZIONE TRASVERSALE B-B
scala 1:100

SITUAZIONE ATTUALE E FUTURA - PIANO SEMINTERRATO
SEZIONE TRASVERSALE C-C
scala 1:100

SITUAZIONE ATTUALE E FUTURA - PIANO SEMINTERRATO
PLANIMETRIA AREA DESTINATA AD ARCHIVIO
CONFINI - DIMENSIONI - DESTINAZIONI D'USO
scala 1:200

SITUAZIONE ATTUALE E FUTURA - PIANO SEMINTERRATO
PLANIMETRIA AREA DESTINATA AD ARCHIVIO - 225 mq
CONFINI - DIMENSIONI - DESTINAZIONI D'USO
scala 1:100

SITUAZIONE FUTURA - PIANO SEMINTERRATO
PLANIMETRIA AREA DESTINATA AD ARCHIVIO
CONFINI - DIMENSIONI - DESTINAZIONI D'USO
NUOVE VIE DI ESODO
scala 1:200

SITUAZIONE FUTURA - COROGRAFIA GENERALE
PLANIMETRIA AREA ESTERNA CON INGRESSO CARRABILE MEZZI ANTINCENDIO
CONFINI - DIMENSIONI - LUOGHI SICURI
NUOVE VIE DI ESODO
scala 1:500

SITUAZIONE FUTURA - PIANO SEMINTERRATO
PLANIMETRIA AREA DESTINATA AD ARCHIVIO
DISTRIBUZIONE SCAFFALI FISSI
scala 1:100

SITUAZIONE FUTURA - PIANO SEMINTERRATO
PLANIMETRIA AREA DESTINATA AD ARCHIVIO
VINCOLI DI SICUREZZA FRA GLI SCAFFALI
scala 1:100

SITUAZIONE ATTUALE E FUTURA - PIANO SEMINTERRATO
PLANIMETRIA AREA DESTINATA AD ARCHIVIO
DISTACCO ENERGIA PRINCIPALE ED AZIONAMENTI
scala 1:200

SITUAZIONE FUTURA - PIANO SEMINTERRATO
PLANIMETRIA AREA DESTINATA AD ARCHIVIO
MEZZI DI ESTINZIONE: estintori / naspi
scala 1:100

SITUAZIONE ATTUALE E FUTURA - PIANO SEMINTERRATO
PLANIMETRIA AREA DESTINATA AD ARCHIVIO
ACCESSIBILITA' - VIE DI ESODO - PERCORSI - INDICAZIONI
scala 1:200

SITUAZIONE FUTURA - PIANO SEMINTERRATO
PLANIMETRIA AREA DESTINATA AD ARCHIVIO
ILLUMINAZIONE DI SICUREZZA
scala 1:100

SITUAZIONE FUTURA - PIANO SEMINTERRATO
PLANIMETRIA AREA DESTINATA AD ARCHIVIO
CONTROLLO FUMI - SEGNALE INCENDIO
scala 1:100

SITUAZIONE FUTURA - PIANO SEMINTERRATO
PLANIMETRIA AREA DESTINATA AD ARCHIVIO
ELEMENTI IN C.A. DA REALIZZARE R120
scala 1:100

SITUAZIONE FUTURA - PIANO SEMINTERRATO
PLANIMETRIA AREA DESTINATA AD ARCHIVIO
STRUTTURE REI 120 - R120 - PARETI - PILASTRI
scala 1:100

SITUAZIONE FUTURA - PIANO SEMINTERRATO
PLANIMETRIA AREA DESTINATA AD ARCHIVIO
STRUTTURE REI 120 - R120 - TRAVI
scala 1:100

SITUAZIONE FUTURA - PIANO SEMINTERRATO
PLANIMETRIA AREA DESTINATA AD ARCHIVIO
STRUTTURE REI 120 - R120 - SOFFITTO
scala 1:100

SITUAZIONE FUTURA - PIANO SEMINTERRATO
SEZIONE TRASVERSALE C-C ARCHIVIO
STRUTTURE REI 120 - R120 - SOFFITTO - TRAVI - PILASTRI - PARETI
scala 1:100

SITUAZIONE FUTURA - PIANO SEMINTERRATO
PLANIMETRIA AREA DESTINATA AD ARCHIVIO
STRUTTURE REI 120 - R120 - ATTRAVERSAMENTI
APERTURE DI AERAZIONE
scala 1:100

SITUAZIONE FUTURA - PIANO SEMINTERRATO
PLANIMETRIA AREA DESTINATA AD ARCHIVIO
APERTURE DI AERAZIONE
scala 1:100

SITUAZIONE FUTURA - PIANO SEMINTERRATO
PLANIMETRIA AREA DESTINATA AD ARCHIVIO
RIPRISTINO DELL'IMPIANTO DI ILLUMINAZIONE
scala 1:100

SITUAZIONE FUTURA - PIANO SEMINTERRATO
PLANIMETRIA AREA DESTINATA AD ARCHIVIO
TIPOLOGIA SCAFFALI E VINCOLI
scala 1:100

ELENCO DELLE TAVOLE GRAFICHE

01

02

03

04

05

06

07

08

09

09 BIS

10

11

12

13

14

15

16

17

18

19

20

 
 
 
 
 
 
 
 
 
 
 
 
 
 
 
21

22

23

24

25
25 BIS

	ESTINTORE PORTATILE		
	ESTINTORE CARRELATO		
	NASPO		
	IDRANTE A MURO CON TUBAZIONE FLESSIBILE E LANCIA		
	IDRANTE SOTTOSUOLO		
	IDRANTE SOPRASUOLO		
	ATTACCO SINGOLO PER AUTOPOMPA		
	ATTACCO DOPPIO PER AUTOPOMPA		
	IMPIANTO DI ALLARME		
	RIVELATORE AUTOMATICO DI INCENDIO		
	IMPIANTO AD ATTIVAZIONE AUTOMATICA		
	IMPIANTO AD ATTIVAZIONE MANUALE		
	PORTA RESISTENTE AL FUOCO		
	PORTA RESISTENTE AL FUOCO REI 120 CON MANIGLIA ANTIPANICO		
	PORTA CON APERTURA VERSO L'ESTERNO E MANIGLIA ANTIPANICO		
	SEGNALATORE OTTICO ACUSTICO		
	DISTANZA DI SICUREZZA ESTERNA		
	DISTANZA DI SICUREZZA INTERNA		
	DISTANZA DI PROTEZIONE		
	PERCORSO DI USCITA VERSO L'ALTO		
	PERCORSO DI USCITA ORIZZONTALE		
	PERCORSO DI USCITA VERSO IL BASSO		
	LAMPADA DI ILLUMINAZIONE DI SICUREZZA		




St


50 feet

20 m


© 2014 Microsoft Corporation

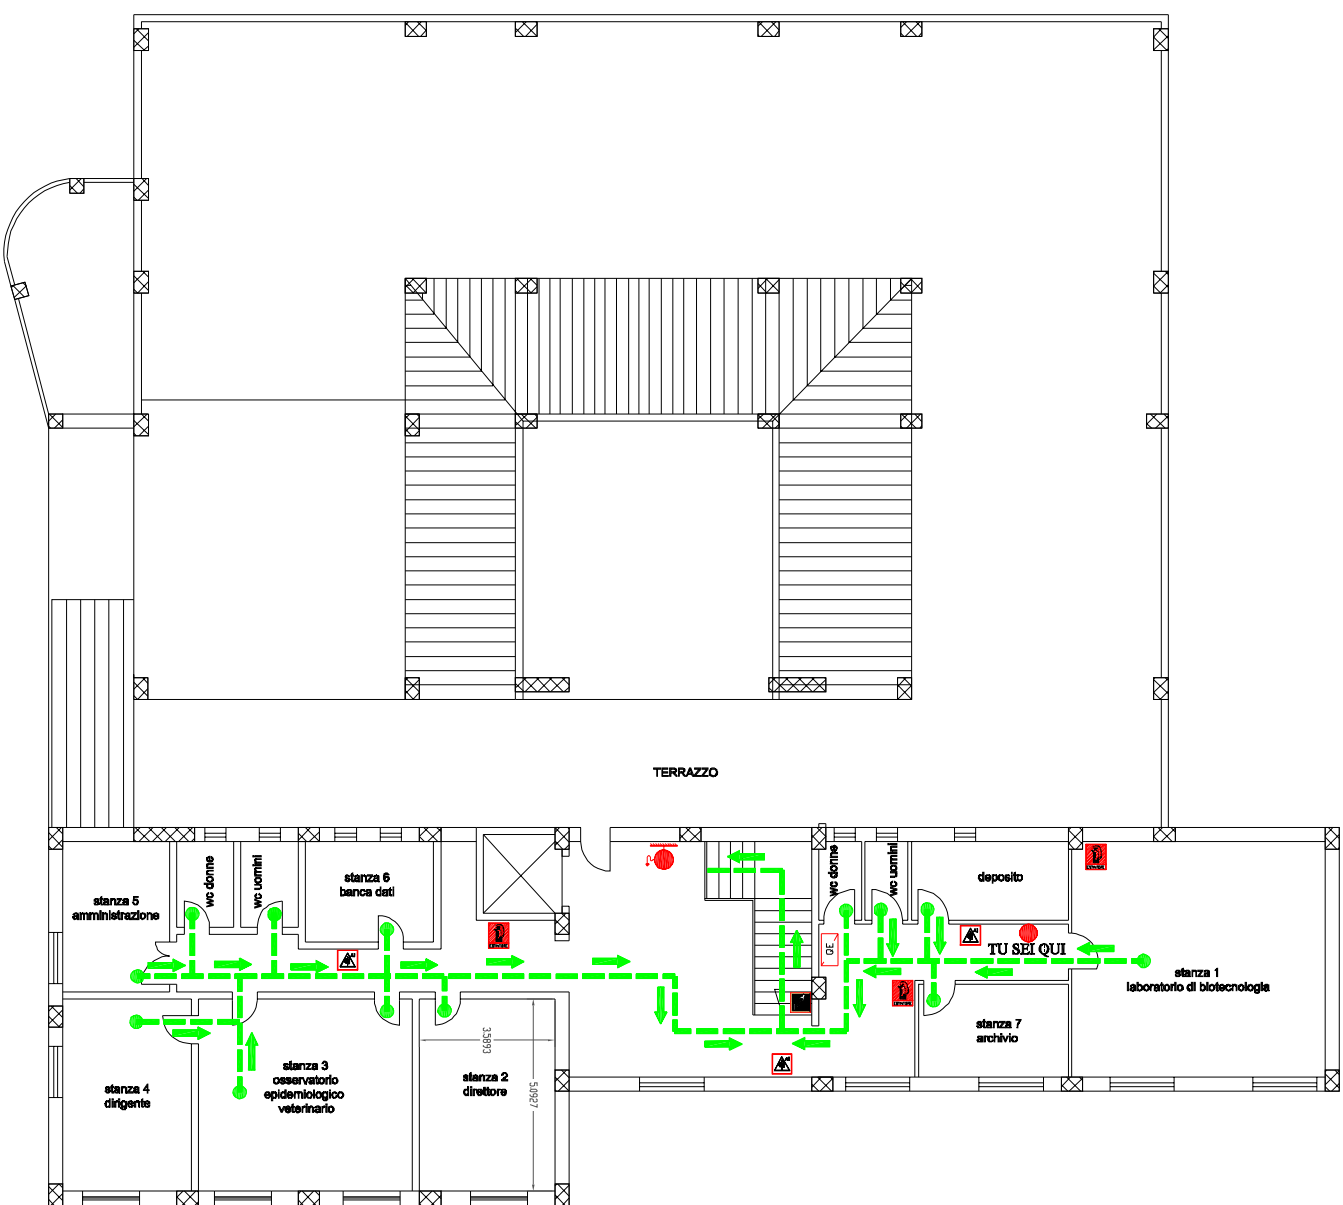

SITUAZIONE ATTUALE E FUTURA - PIANO PRIMO E COPERTURA
PLANIMETRIA - CONTENI - DIMENSIONI - DESTINAZIONI D'USO
scala 1:200

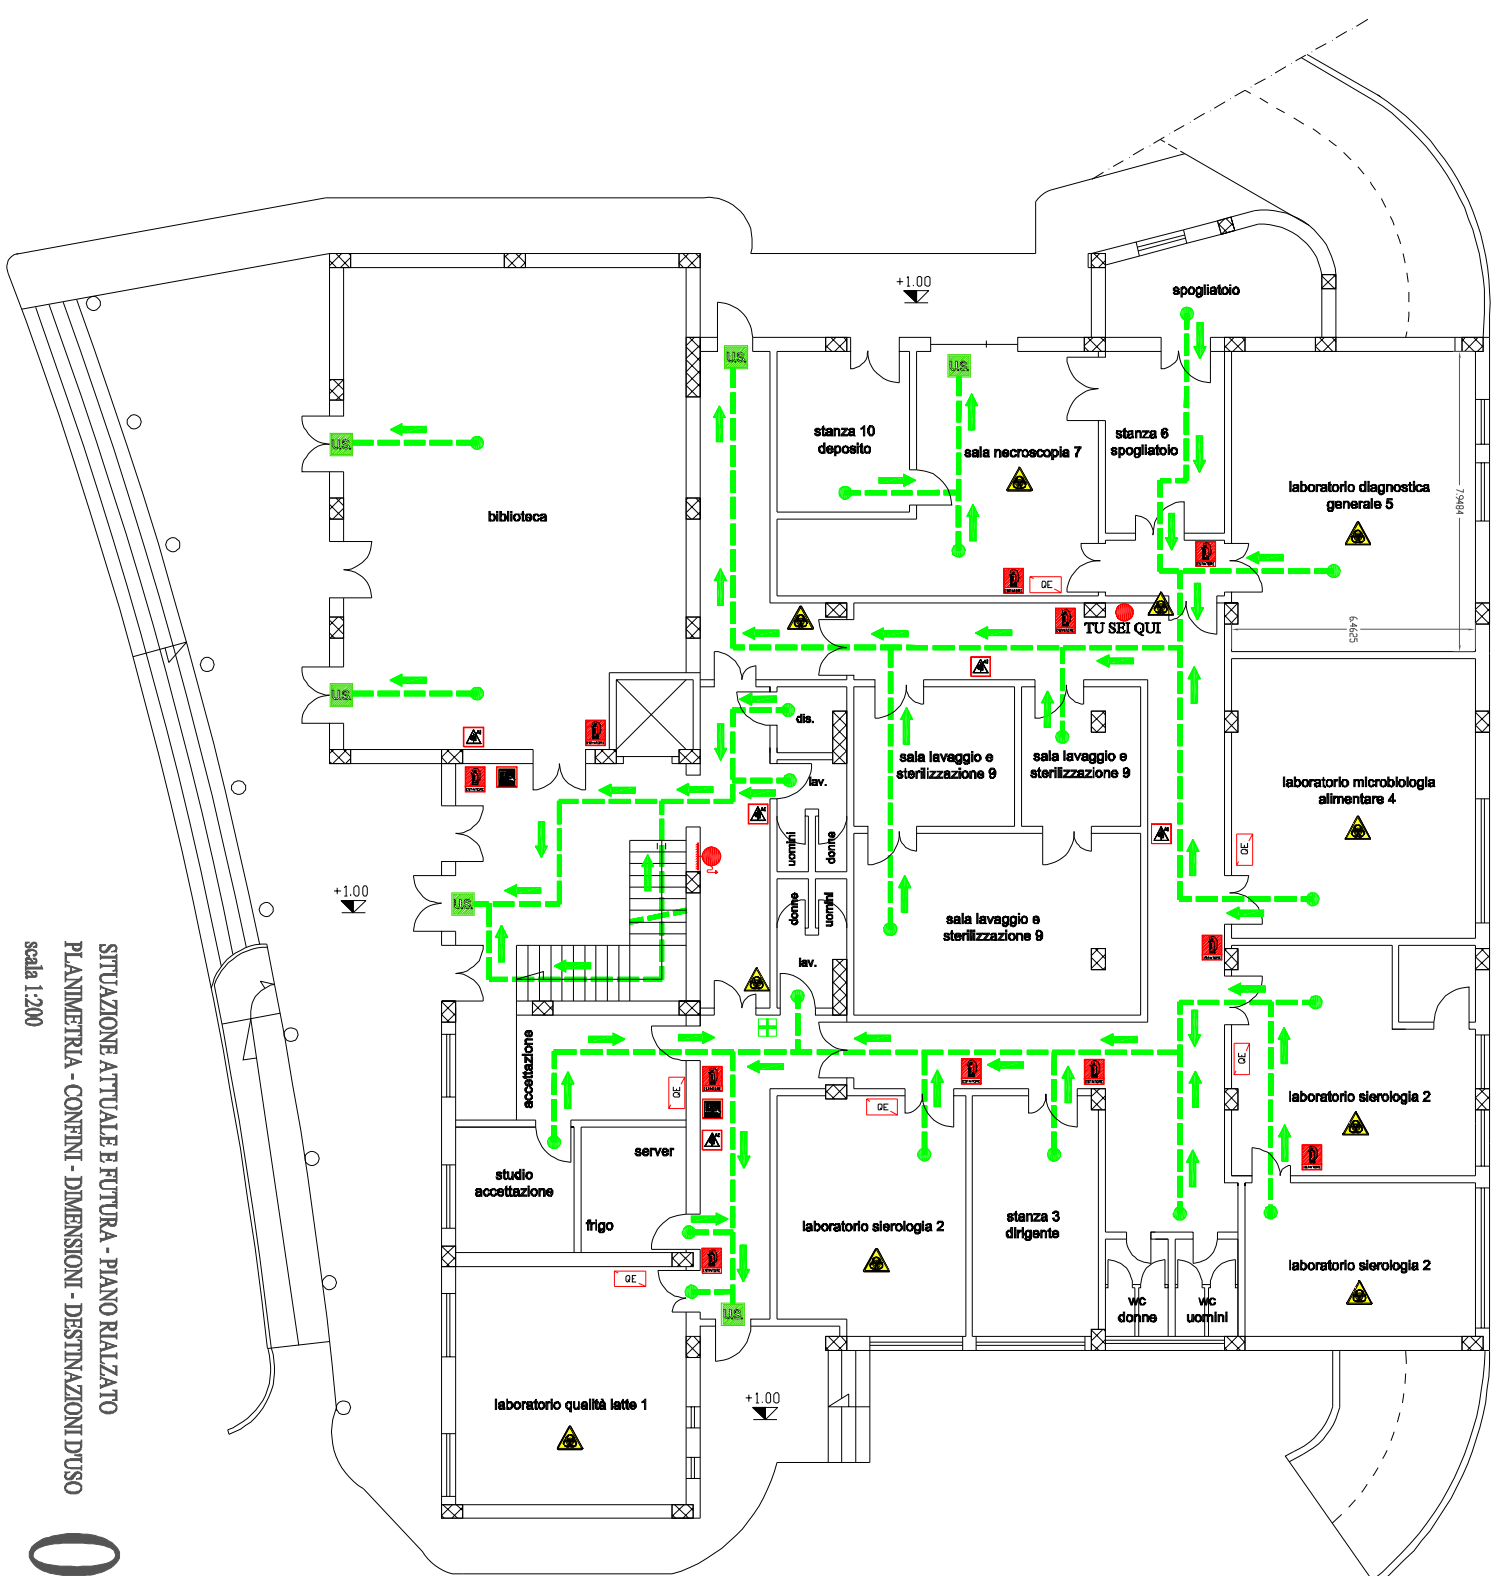


SITUAZIONE ATTUALE E FUTURA - PIANO REALIZZATO
PLANIMETRIA - CONTENI - DIMENSIONI - DESTINAZIONI D'USO
scala 1:200

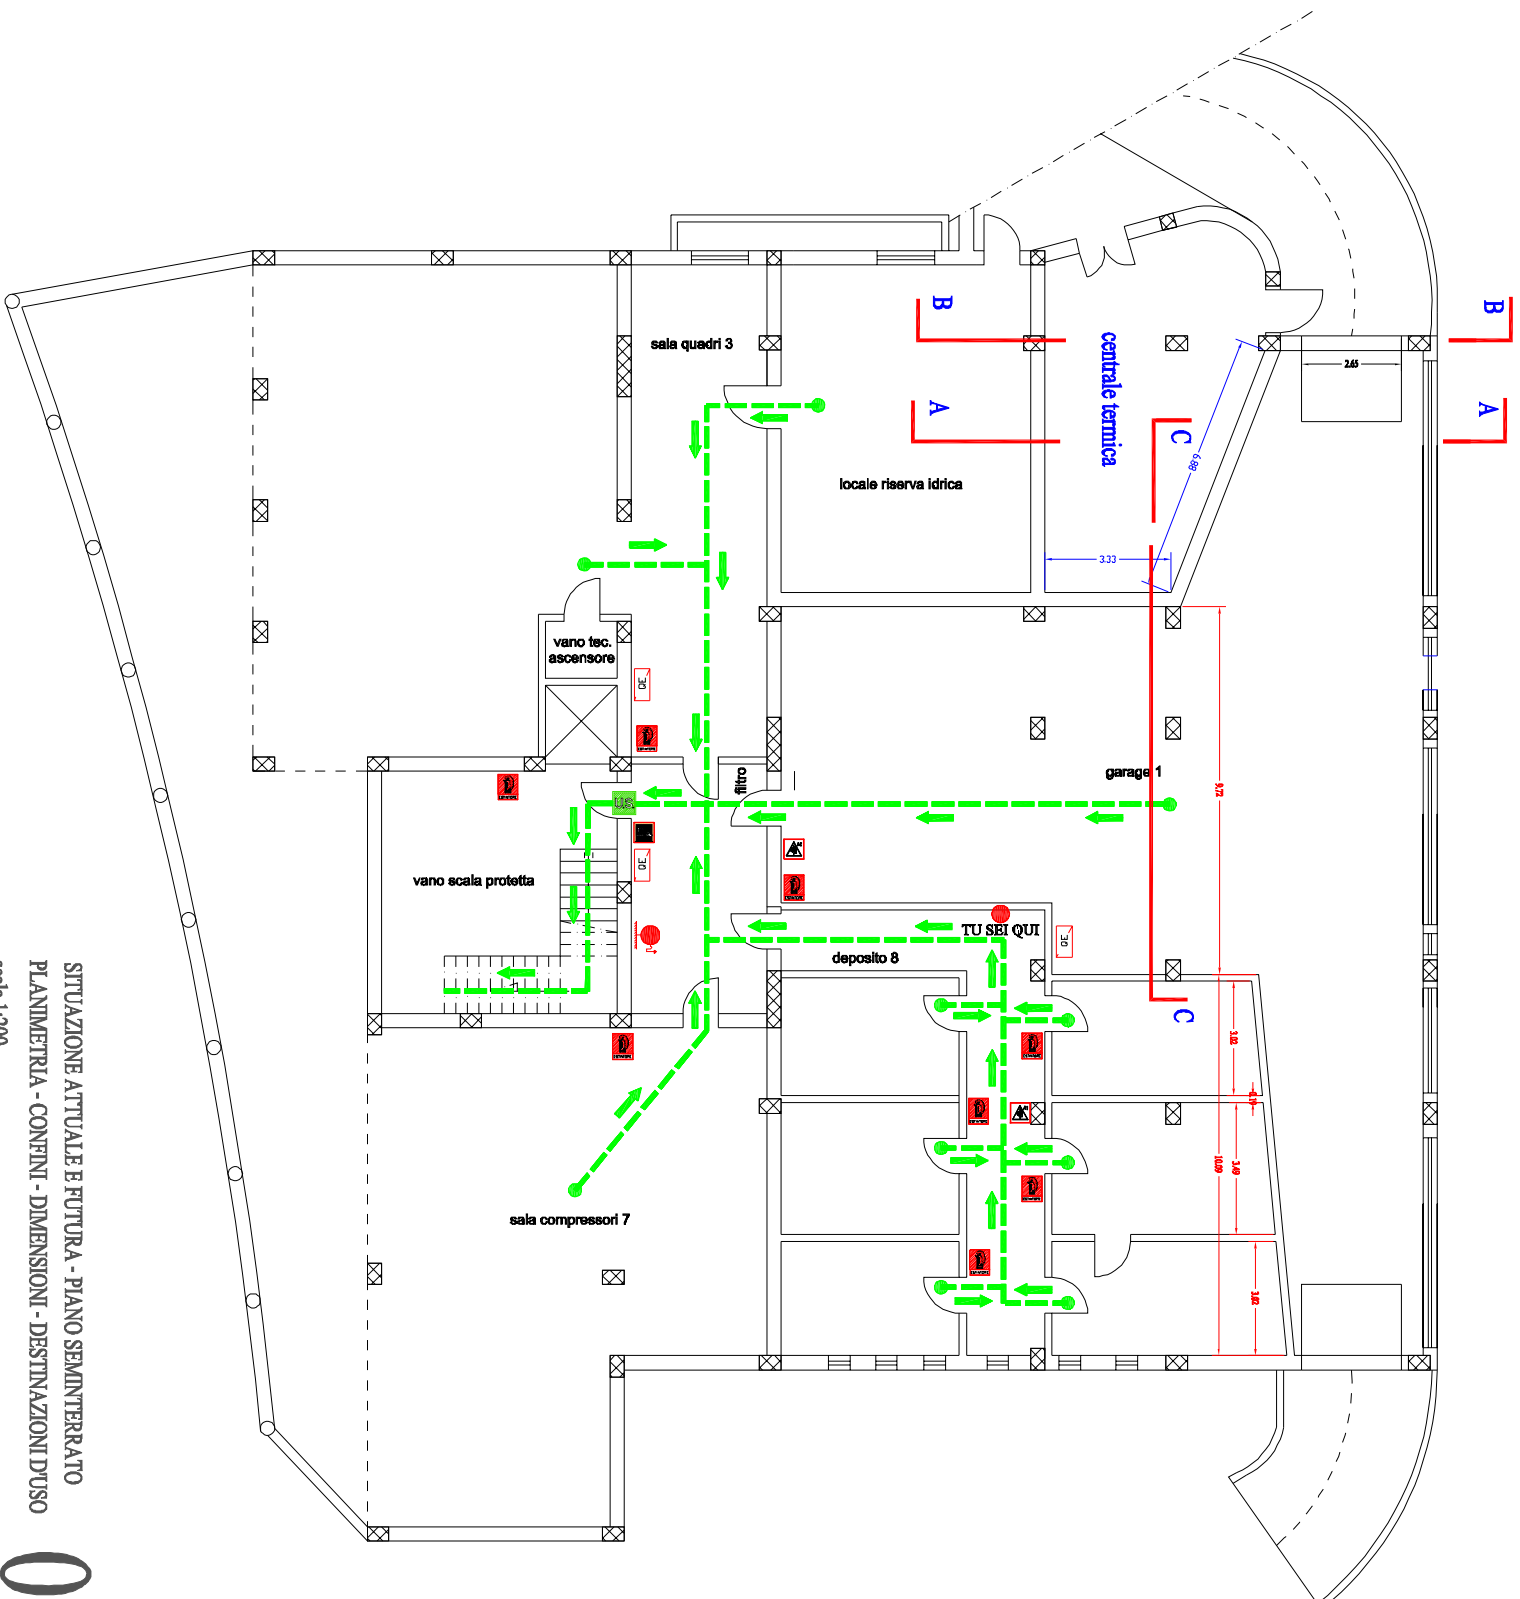


SITUAZIONE ATTUALE E FUTURA - PIANO SEMINTERATO
PLANIMETRIA - CONFINI - DIMENSIONI - DESTINAZIONI D'USO
scala 1:200

03

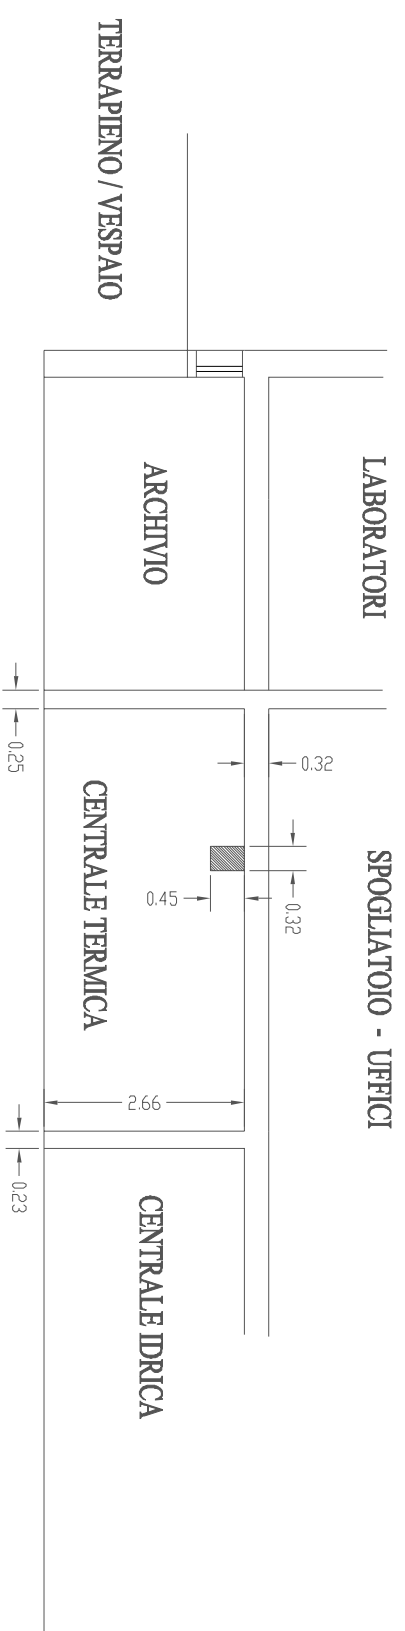


SITUAZIONE ATTUALE E FUTURA - PIANO SEMINTERRATO
SEZIONE TRASVERSALE A-A
scala 1:100

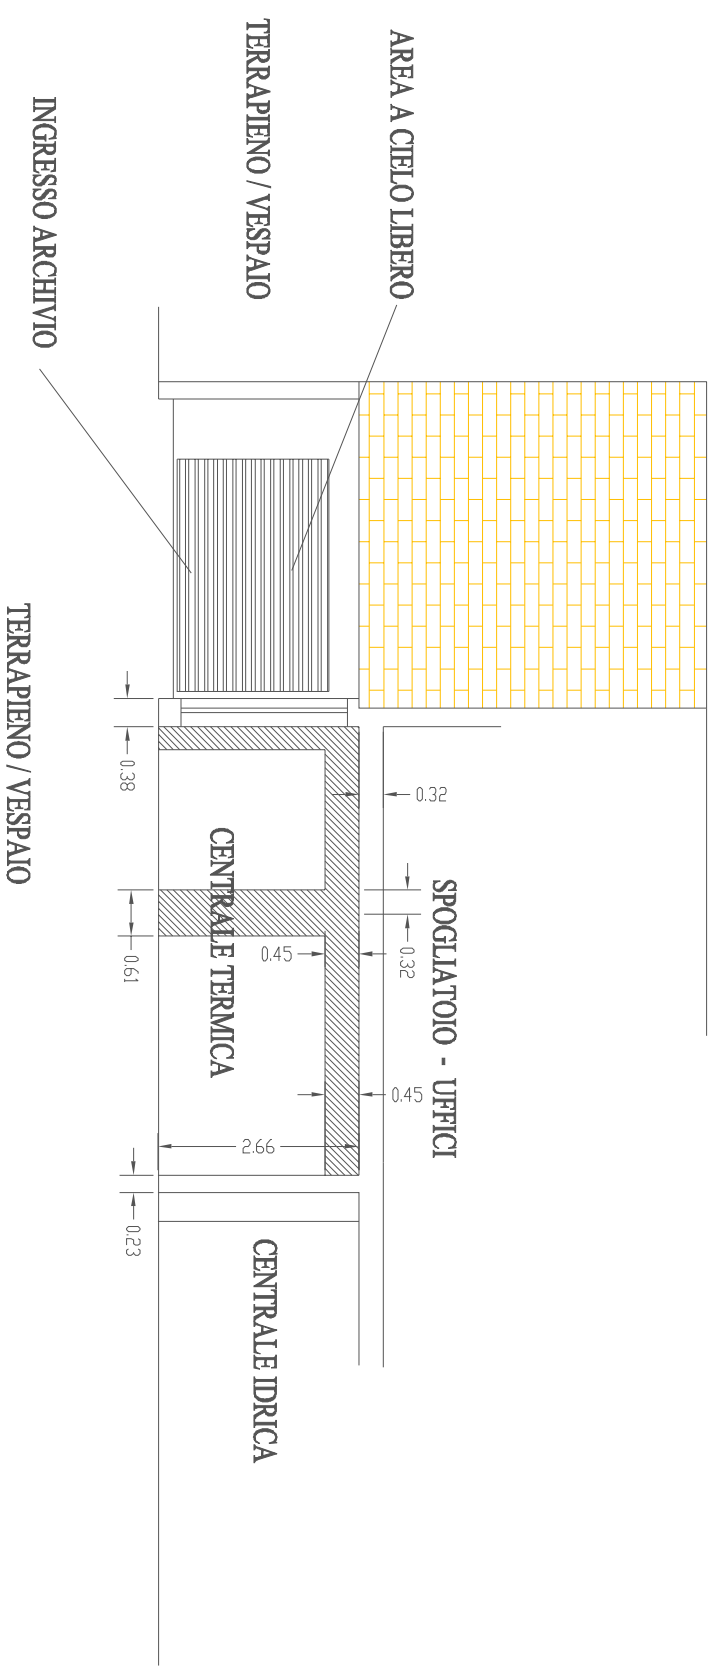

SITUAZIONE ATTUALE E FUTURA - PIANO SEMINTERRATO
SEZIONE TRASVERSALE B-B

scala 1:100

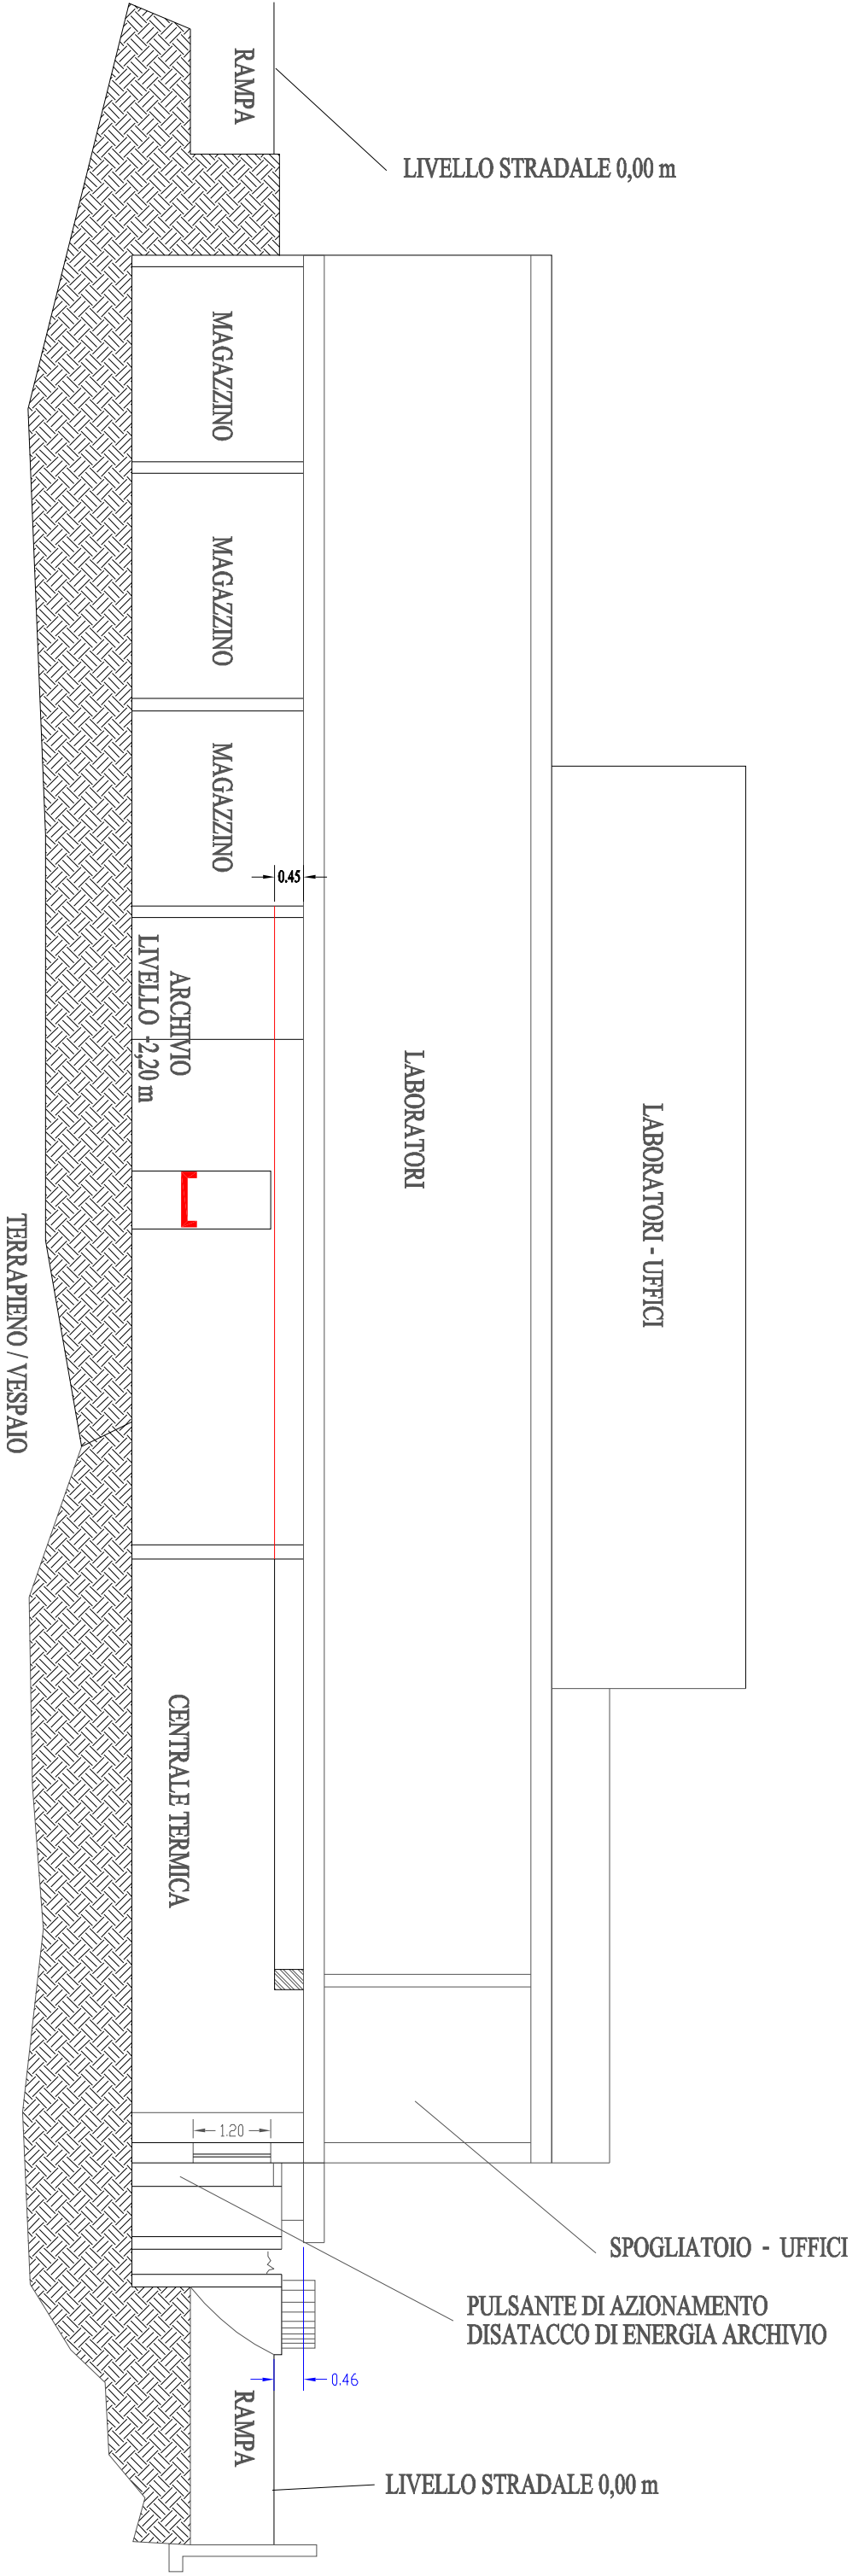


SITUAZIONE ATTUALE E FUTURA - PIANO SEMINTERRATO


SEZIONE TRASVERSALE C-C

scala 1:100

06

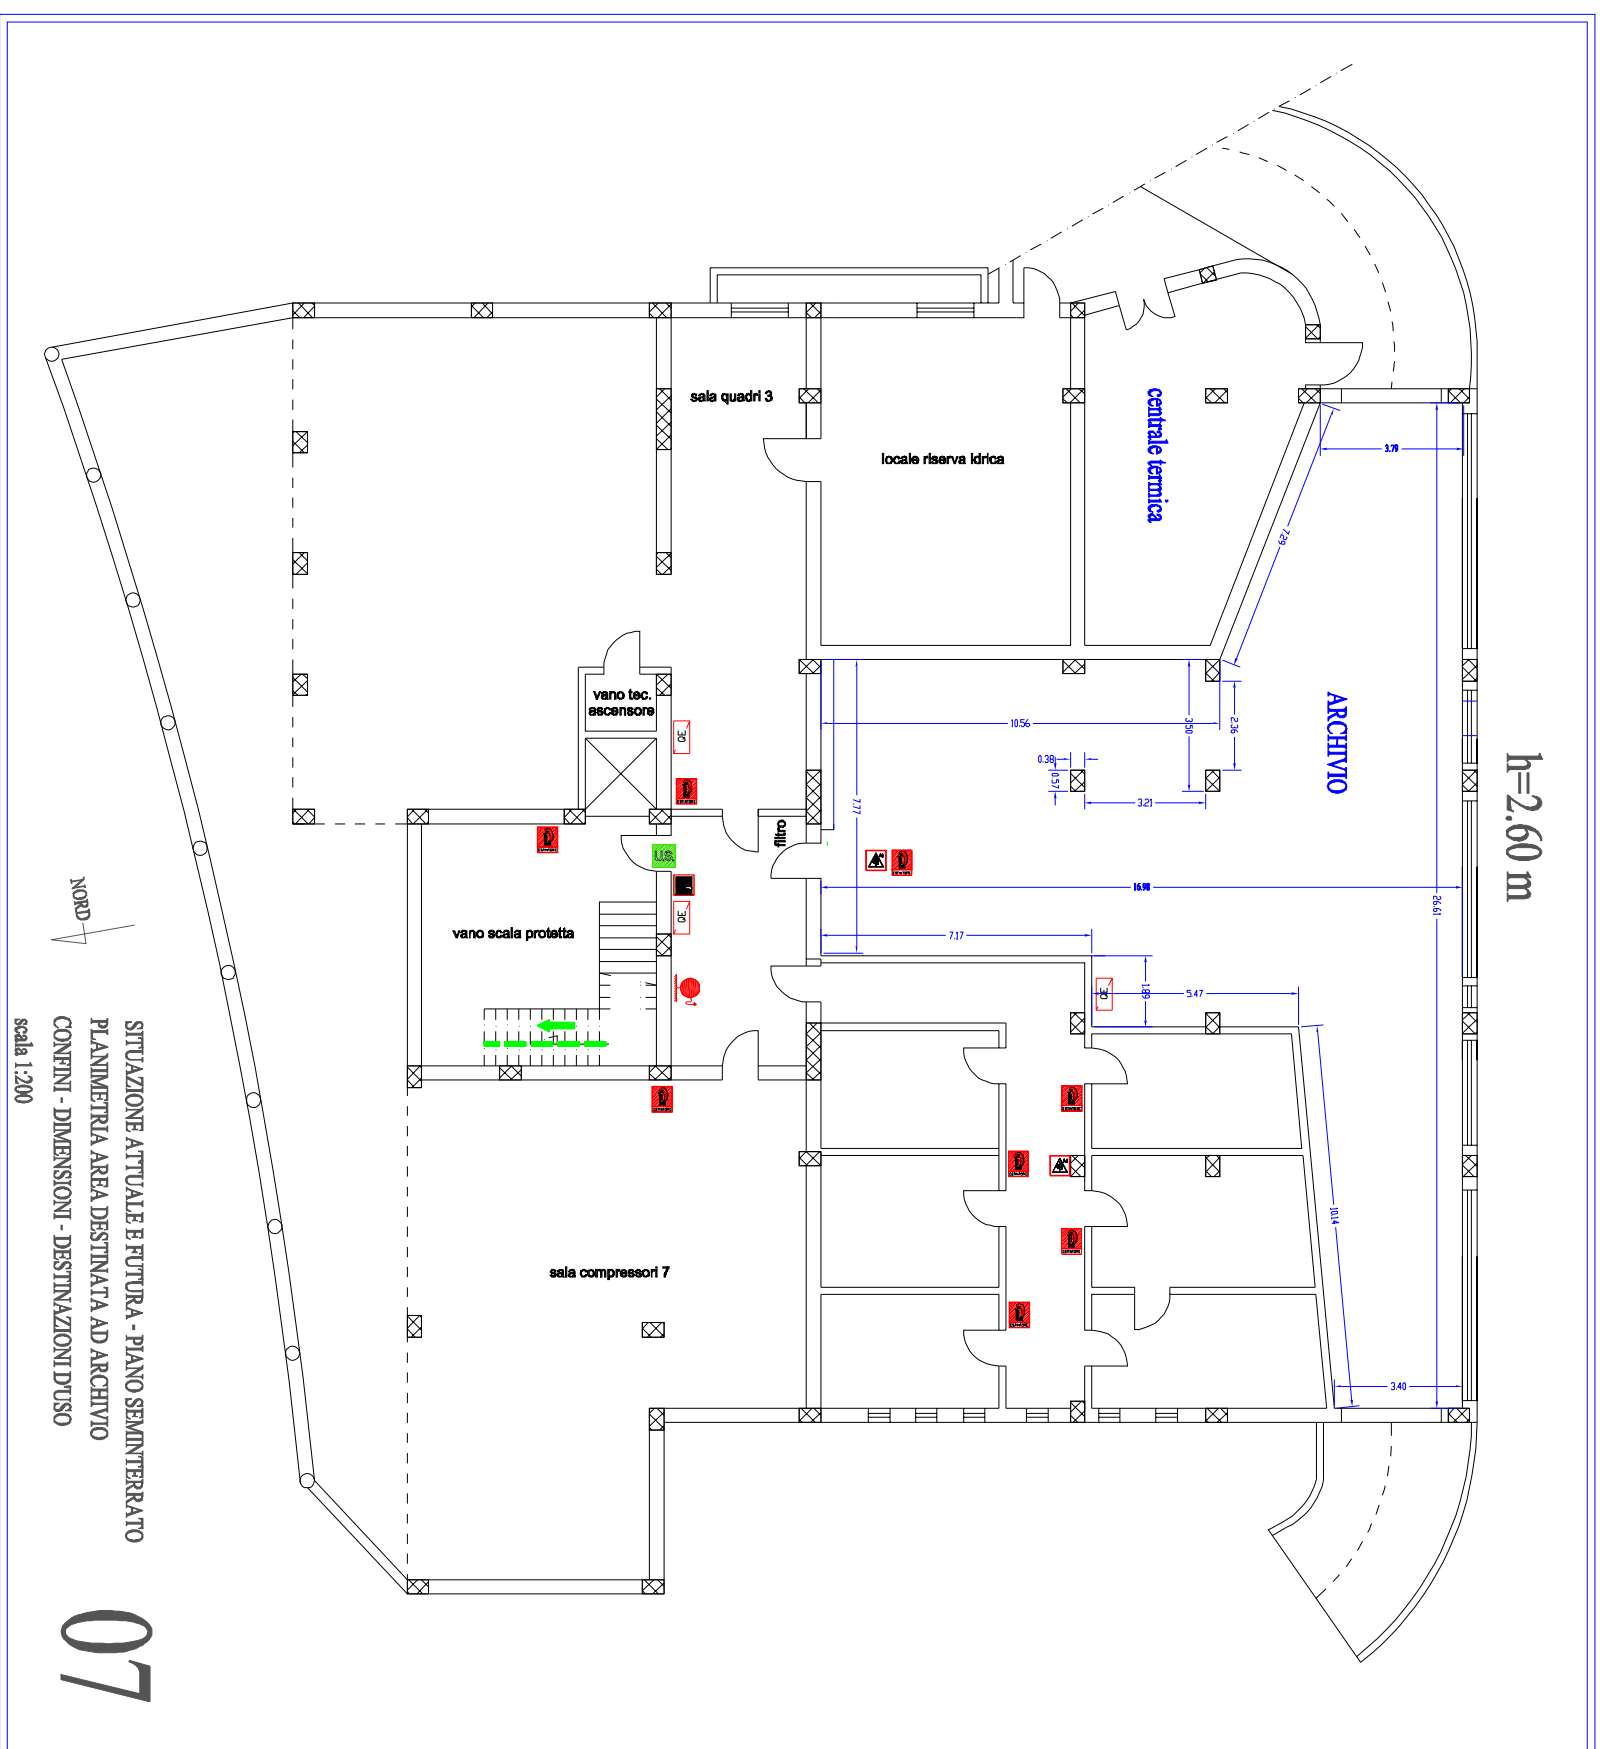



h=2.60 m

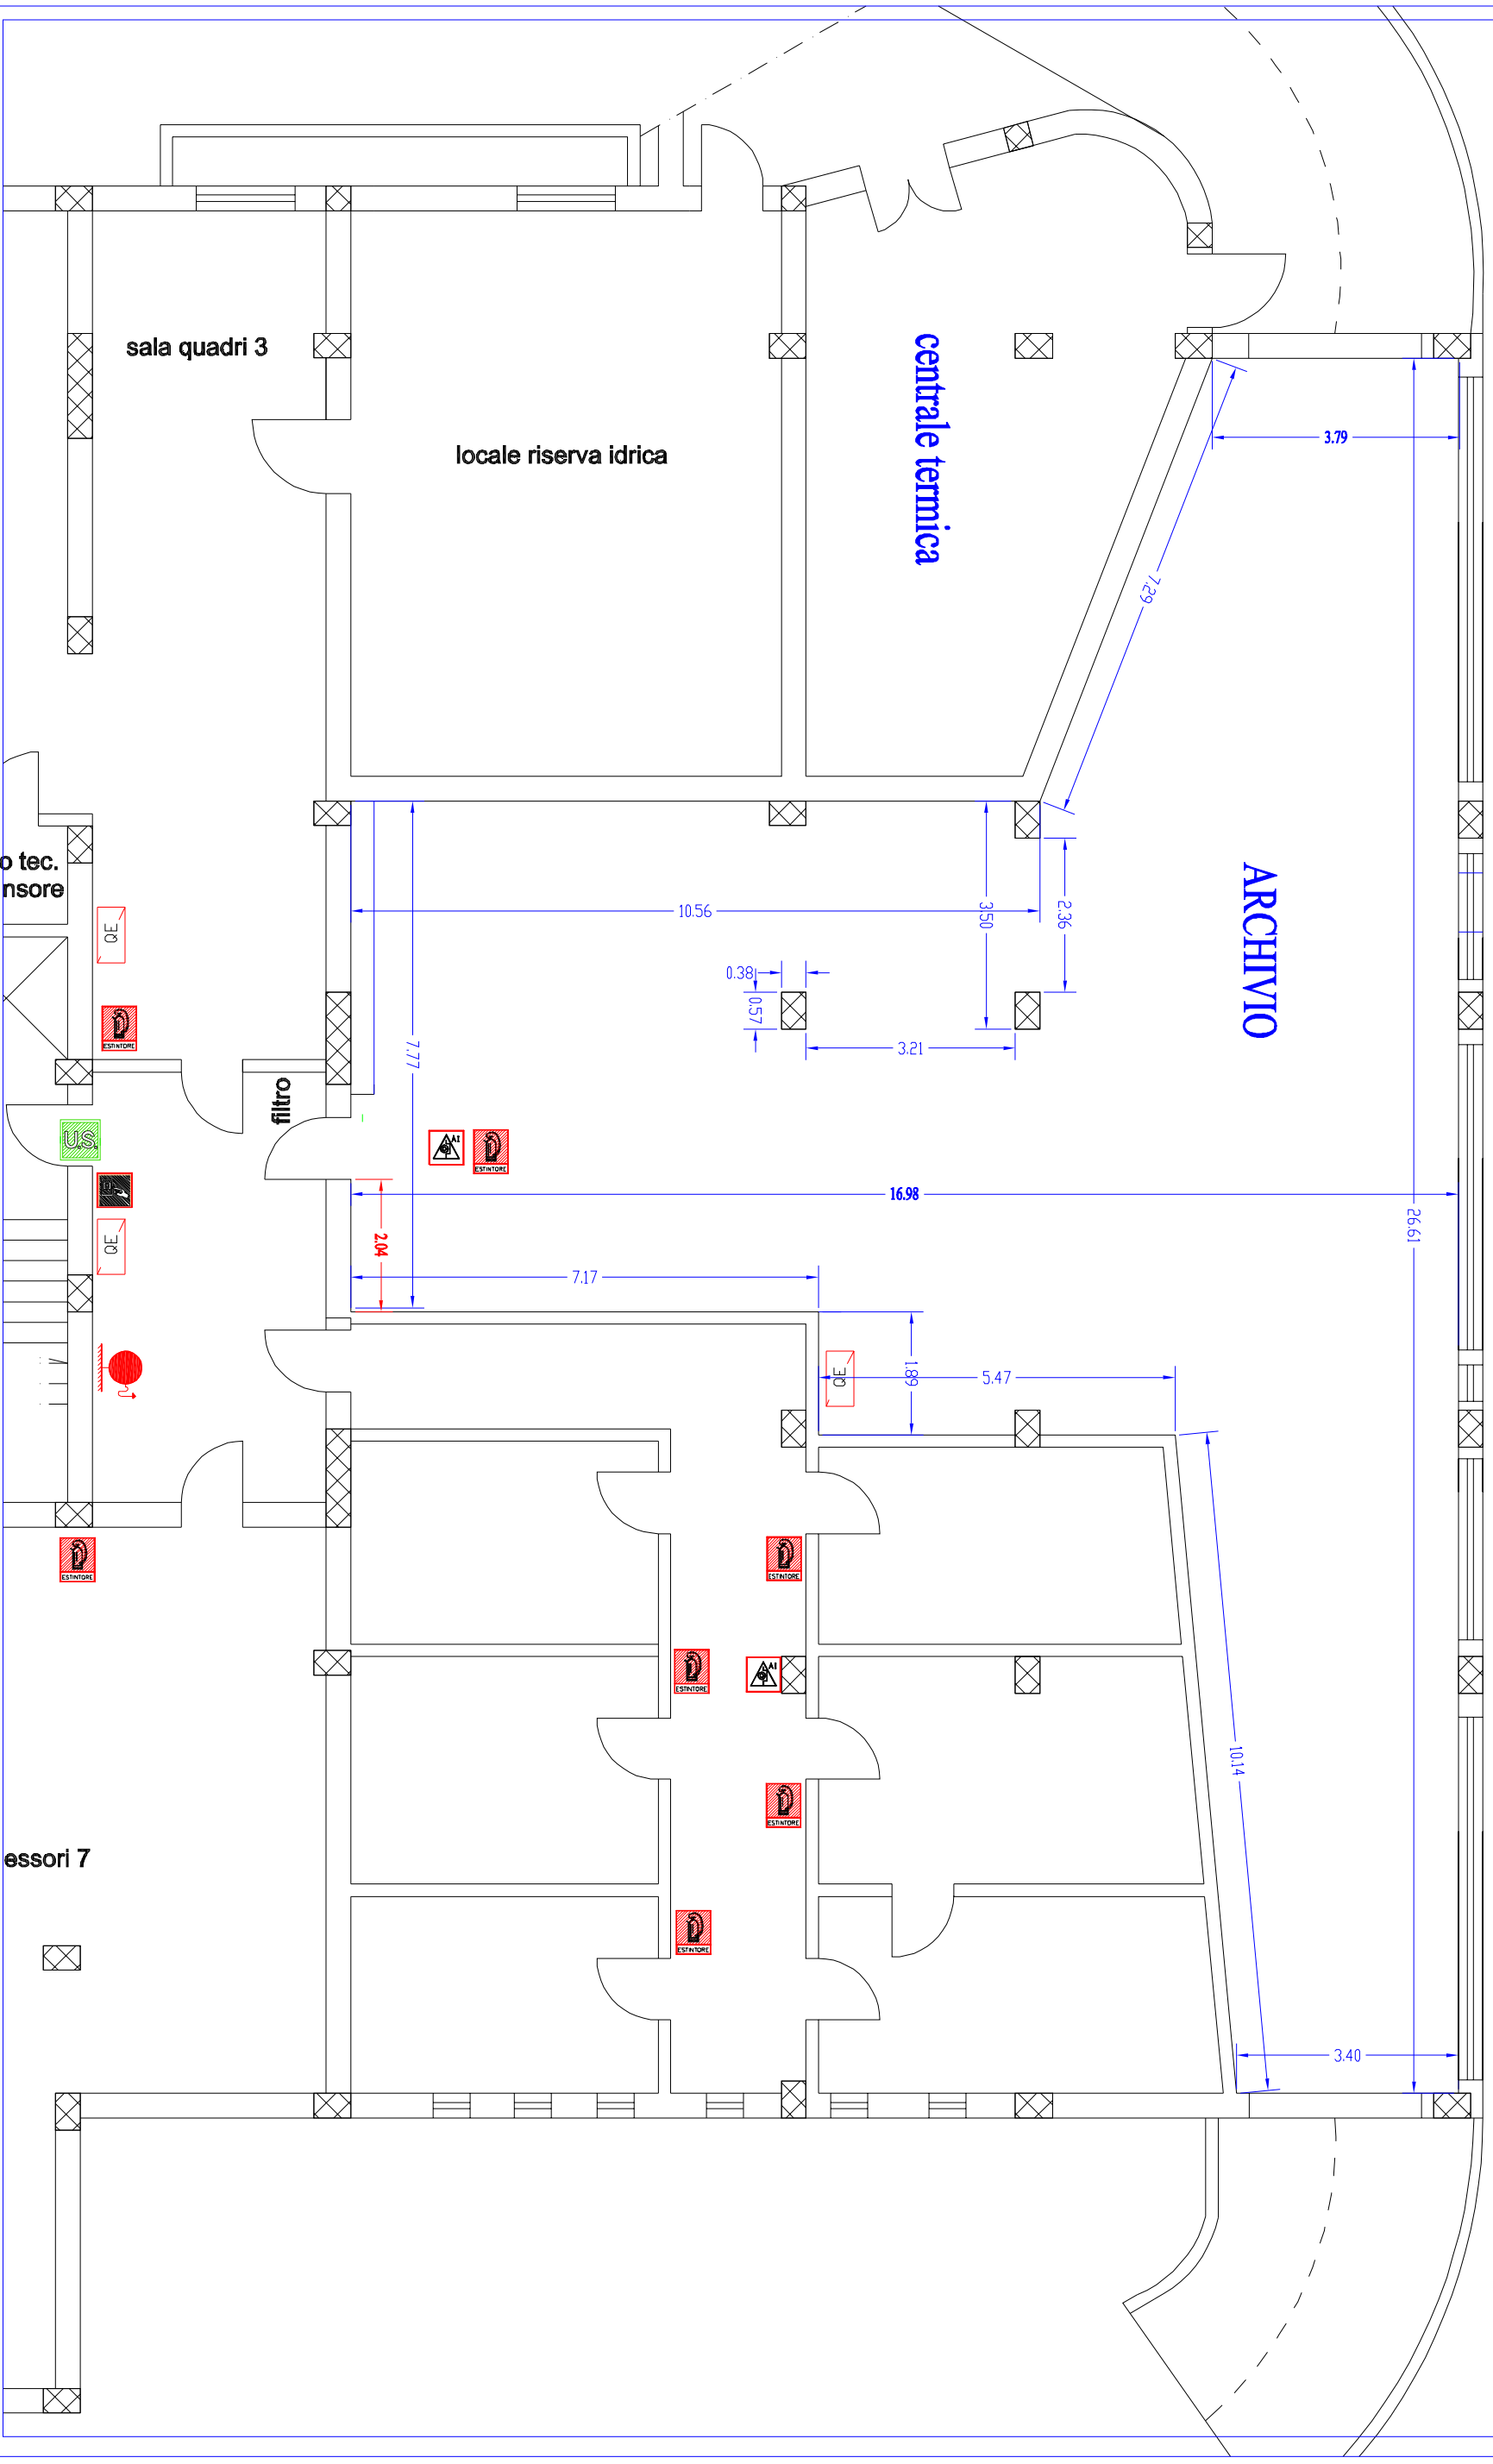


NORD-

SITUAZIONE ATTUALE E FUTURA - PIANO SEMINTERRATO
PLANIMETRIA AREA DESTINATA AD ARCHIVIO - 225 mq
CONFINI - DIMENSIONI - DESTINAZIONI D'USO
scala 1:100

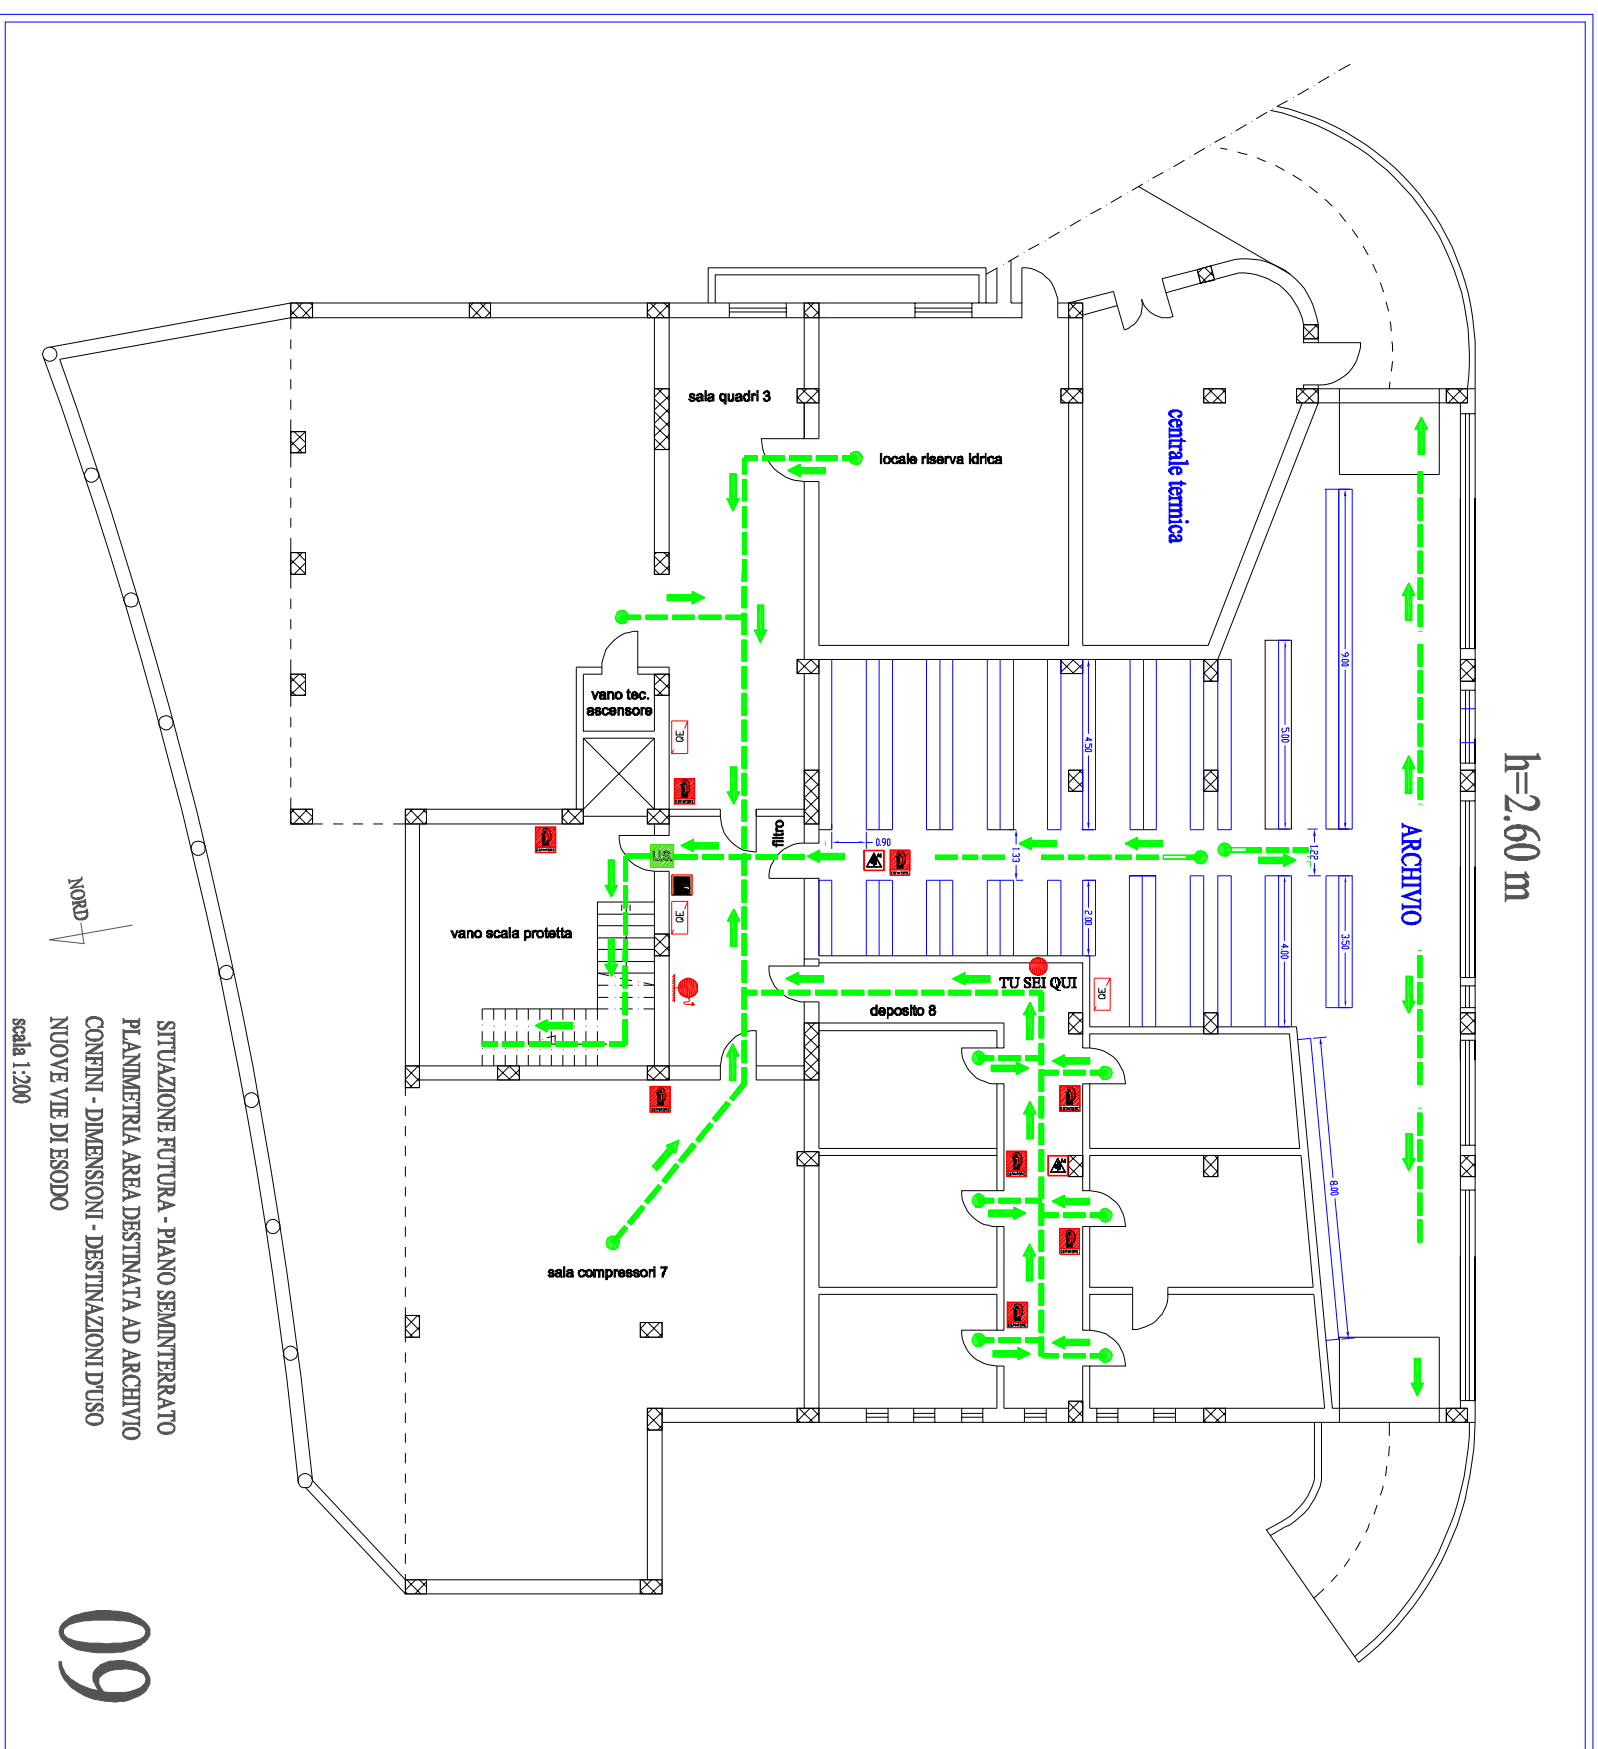

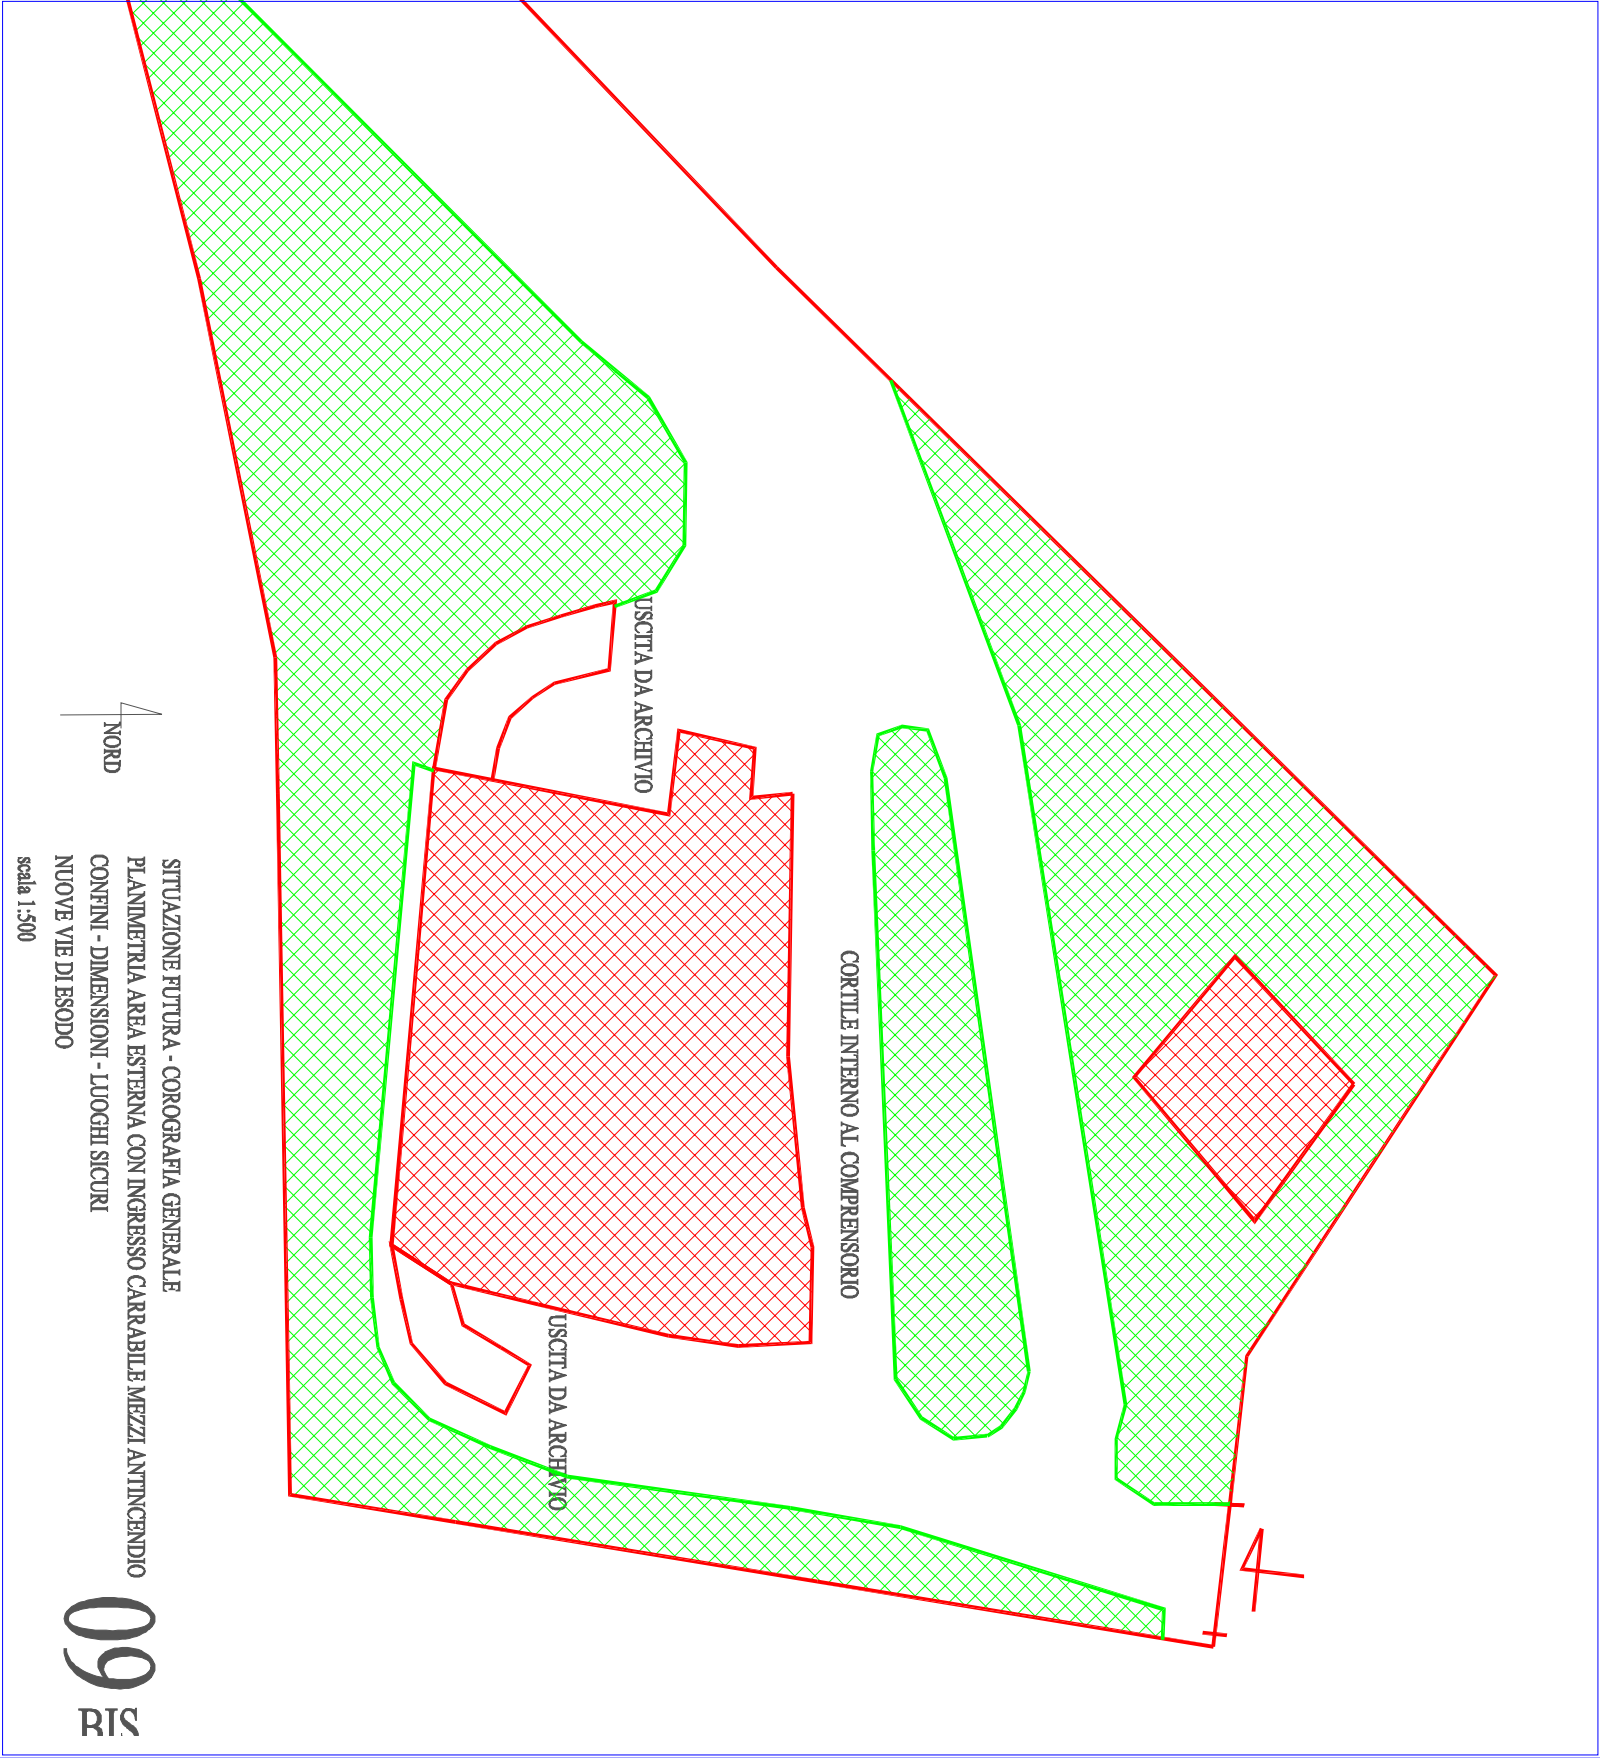

h=2.60 m

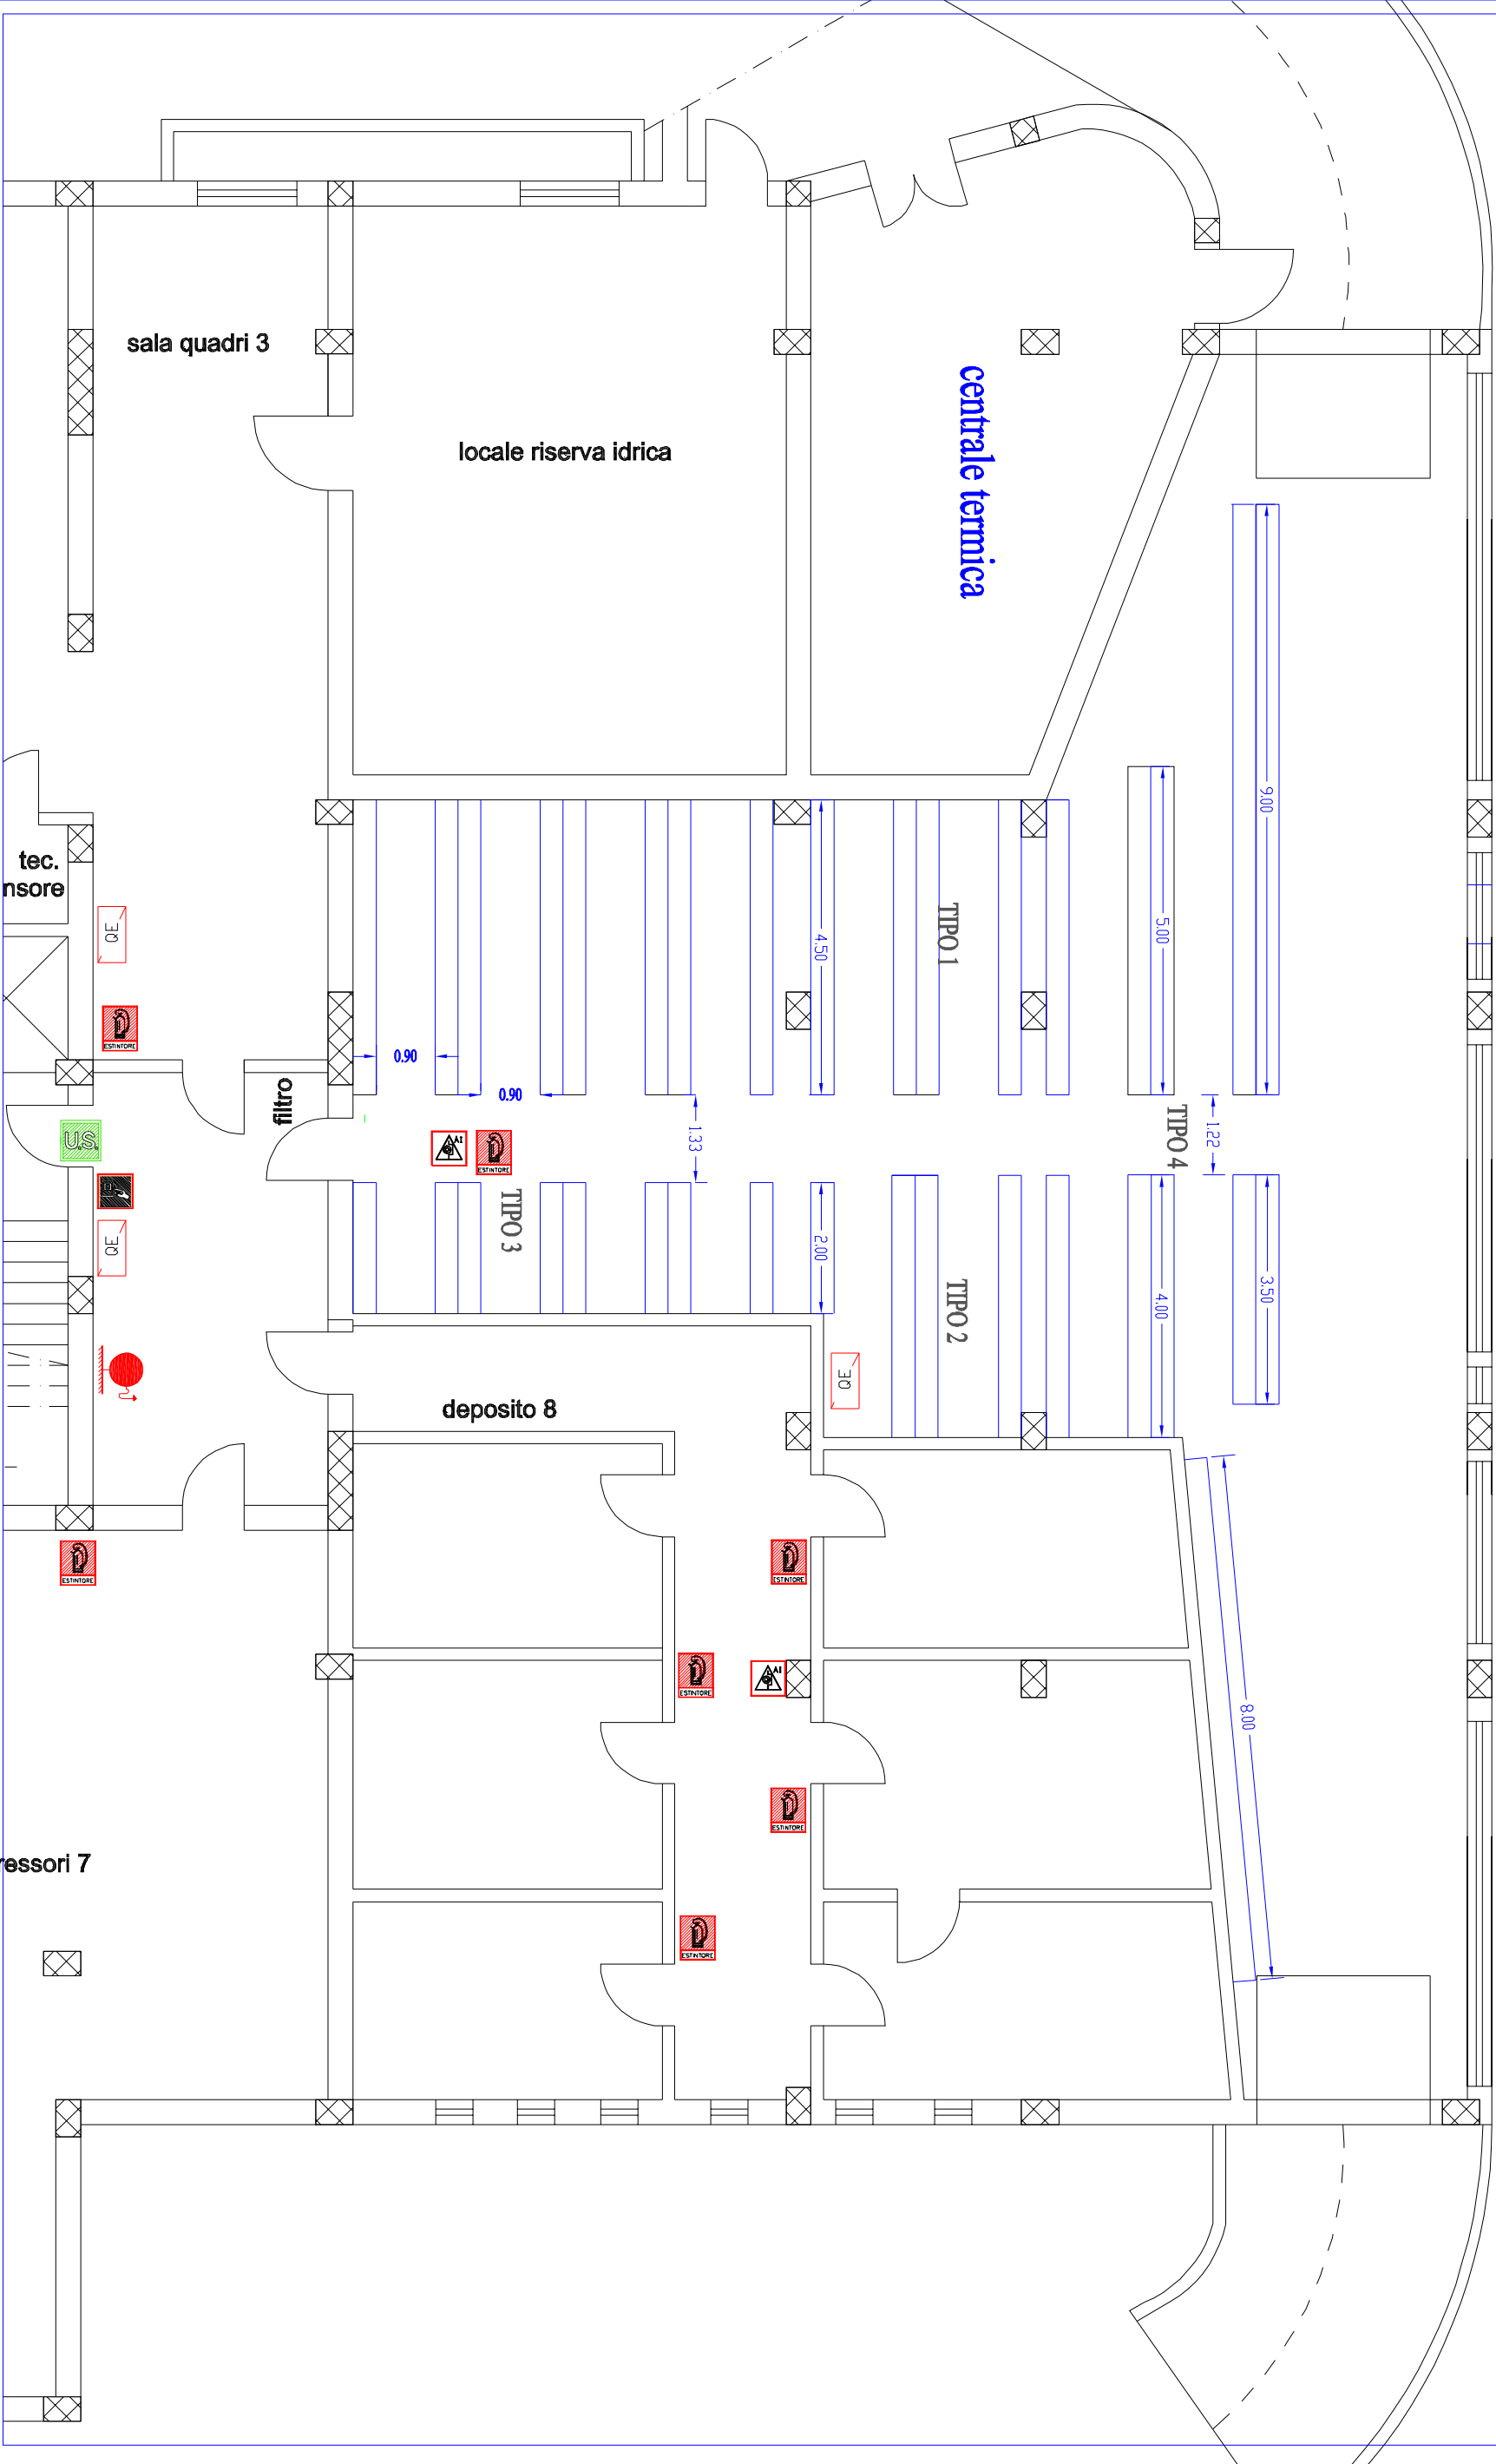

TIPO 1 58,5m

TIPO 3 18 m

TOT. 143,5 m


47 kg/m

massa totale archivio: 40467 kg

SITUAZIONE FUTURA - PIANO SEMINTERATO
PLANIMETRIA AREA DESTINATA AD ARCHIVIO
DISTRIBUZIONE SCAFFALI FISSI
scala 1:100

10

h=2.60 m

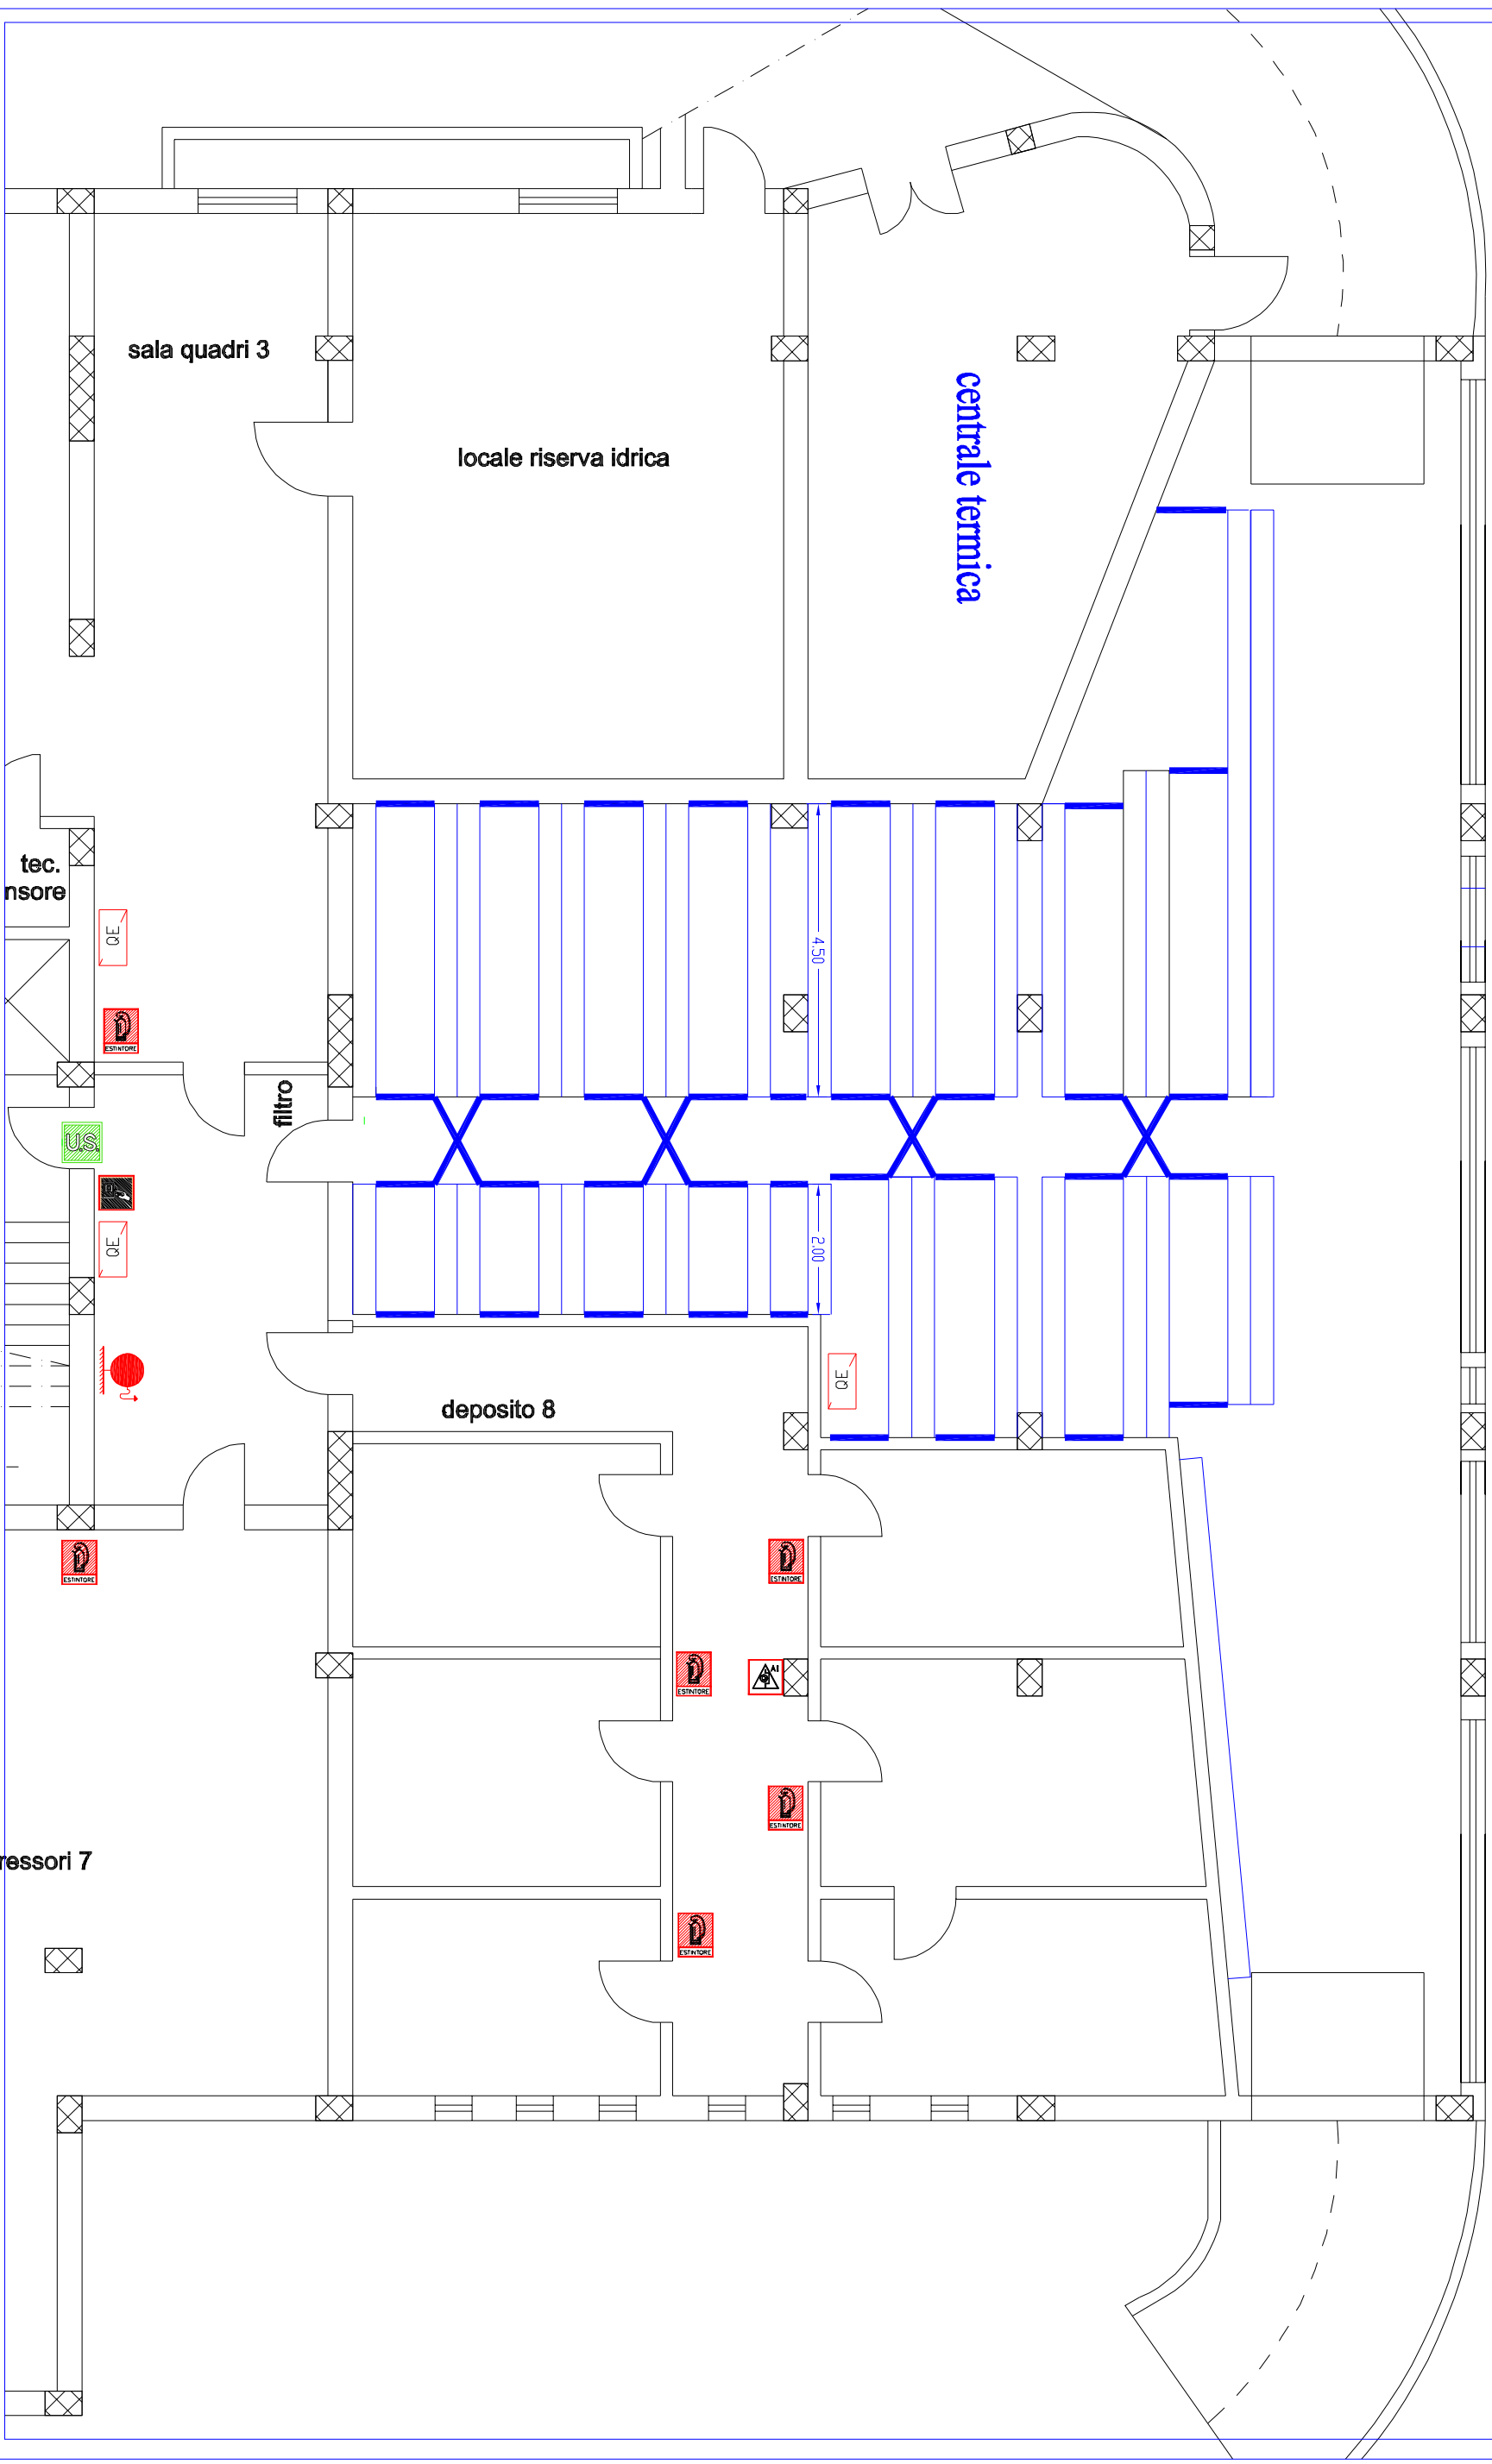

TIPD 1 58,5M

TIP 318

TOT: 143.5 M

47 kg/m

TIPD 24 M


TIP 443E

massa totale archivio: 40467 kg


NORD


SITUAZIONE FUTURA - PIANO SEMINTERATO
PLANIMETRIA AREA DESTINATA AD ARCHIVIO
VINCOLI DI SICUREZZA FRA GLI SCAFFALI
scala 1:100

1

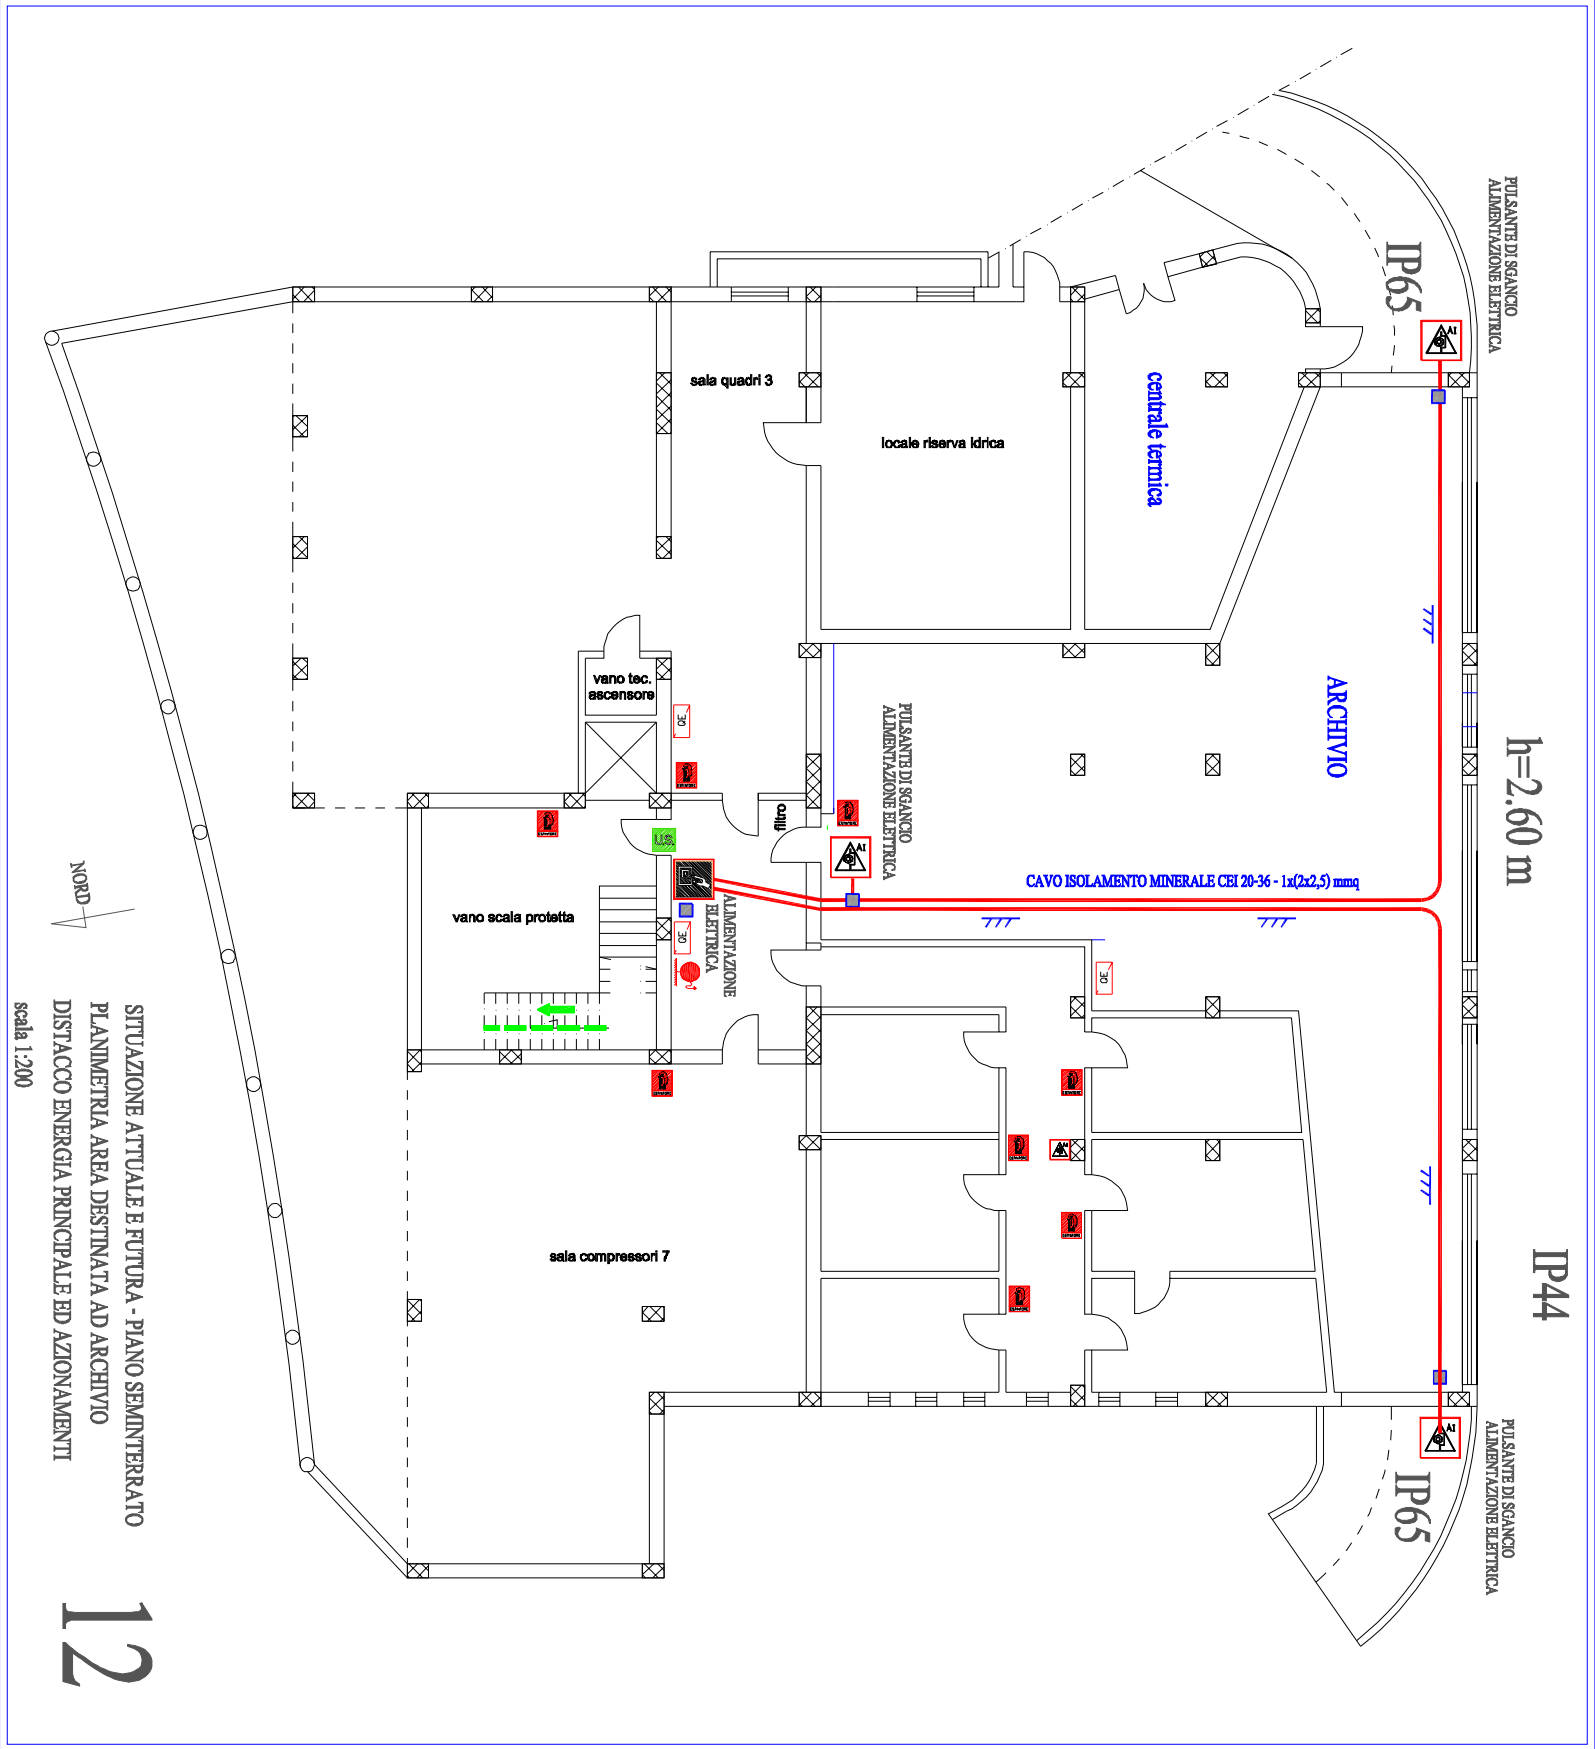


h=2.60 m

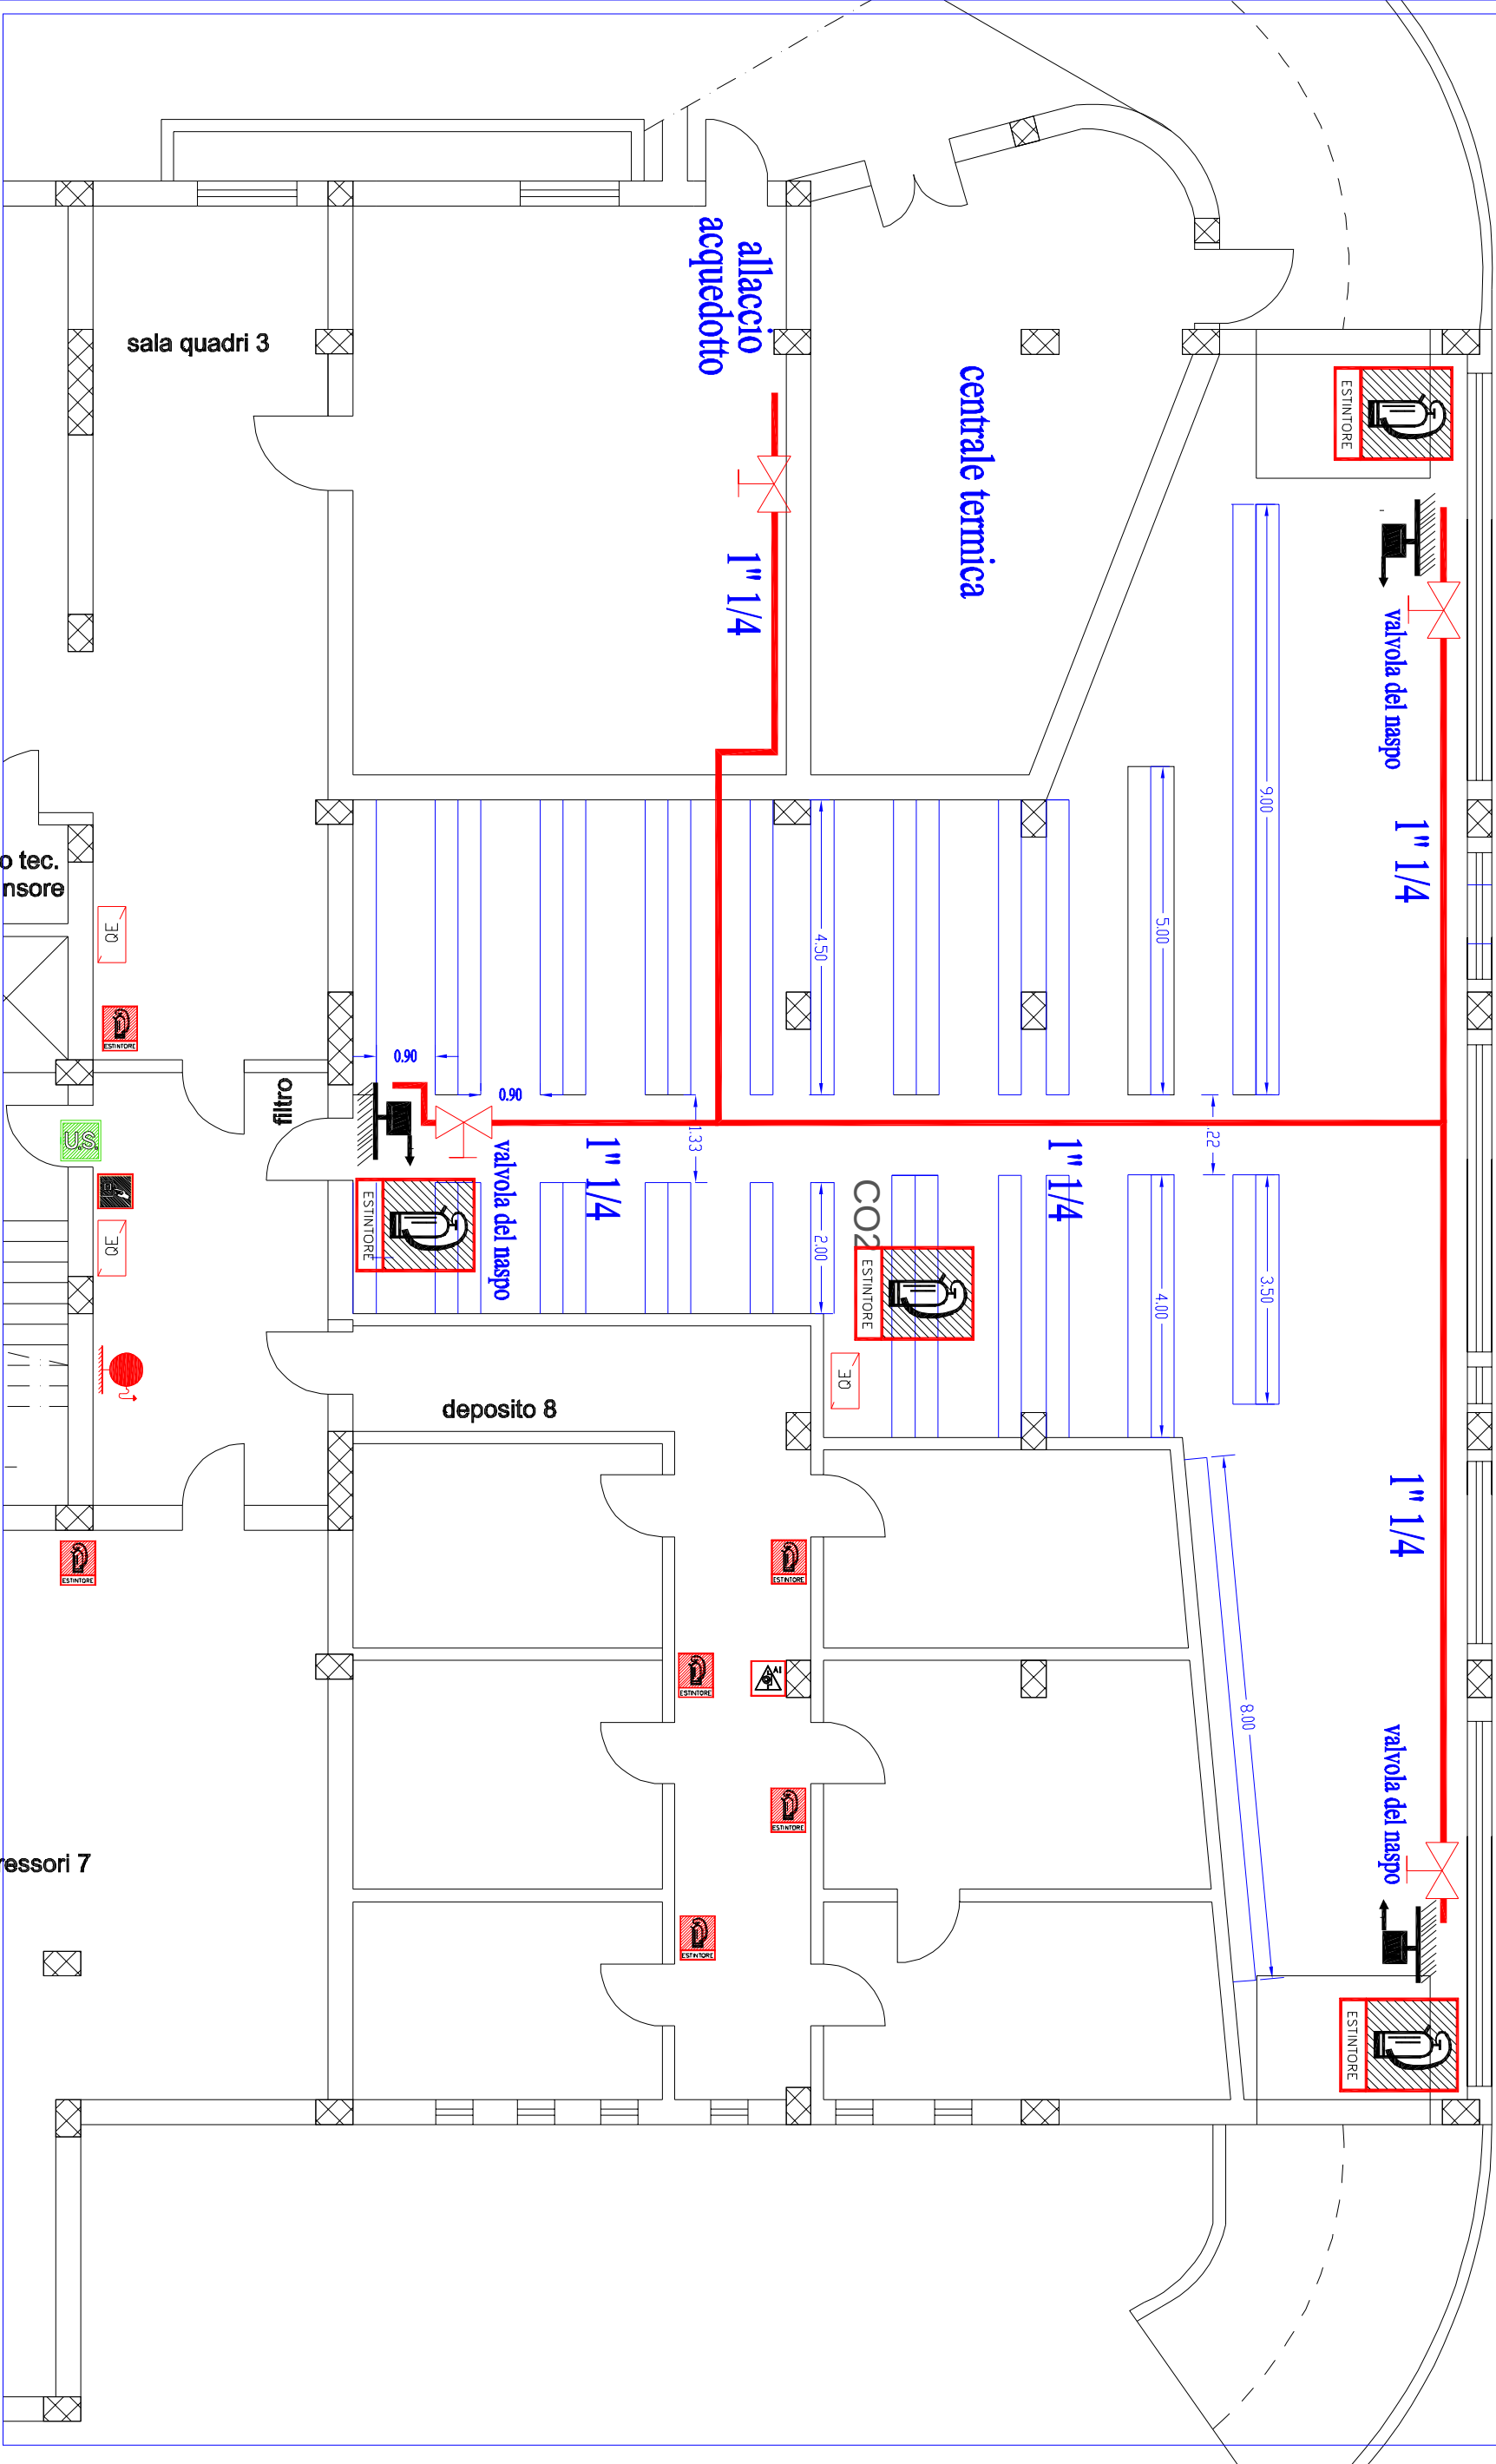

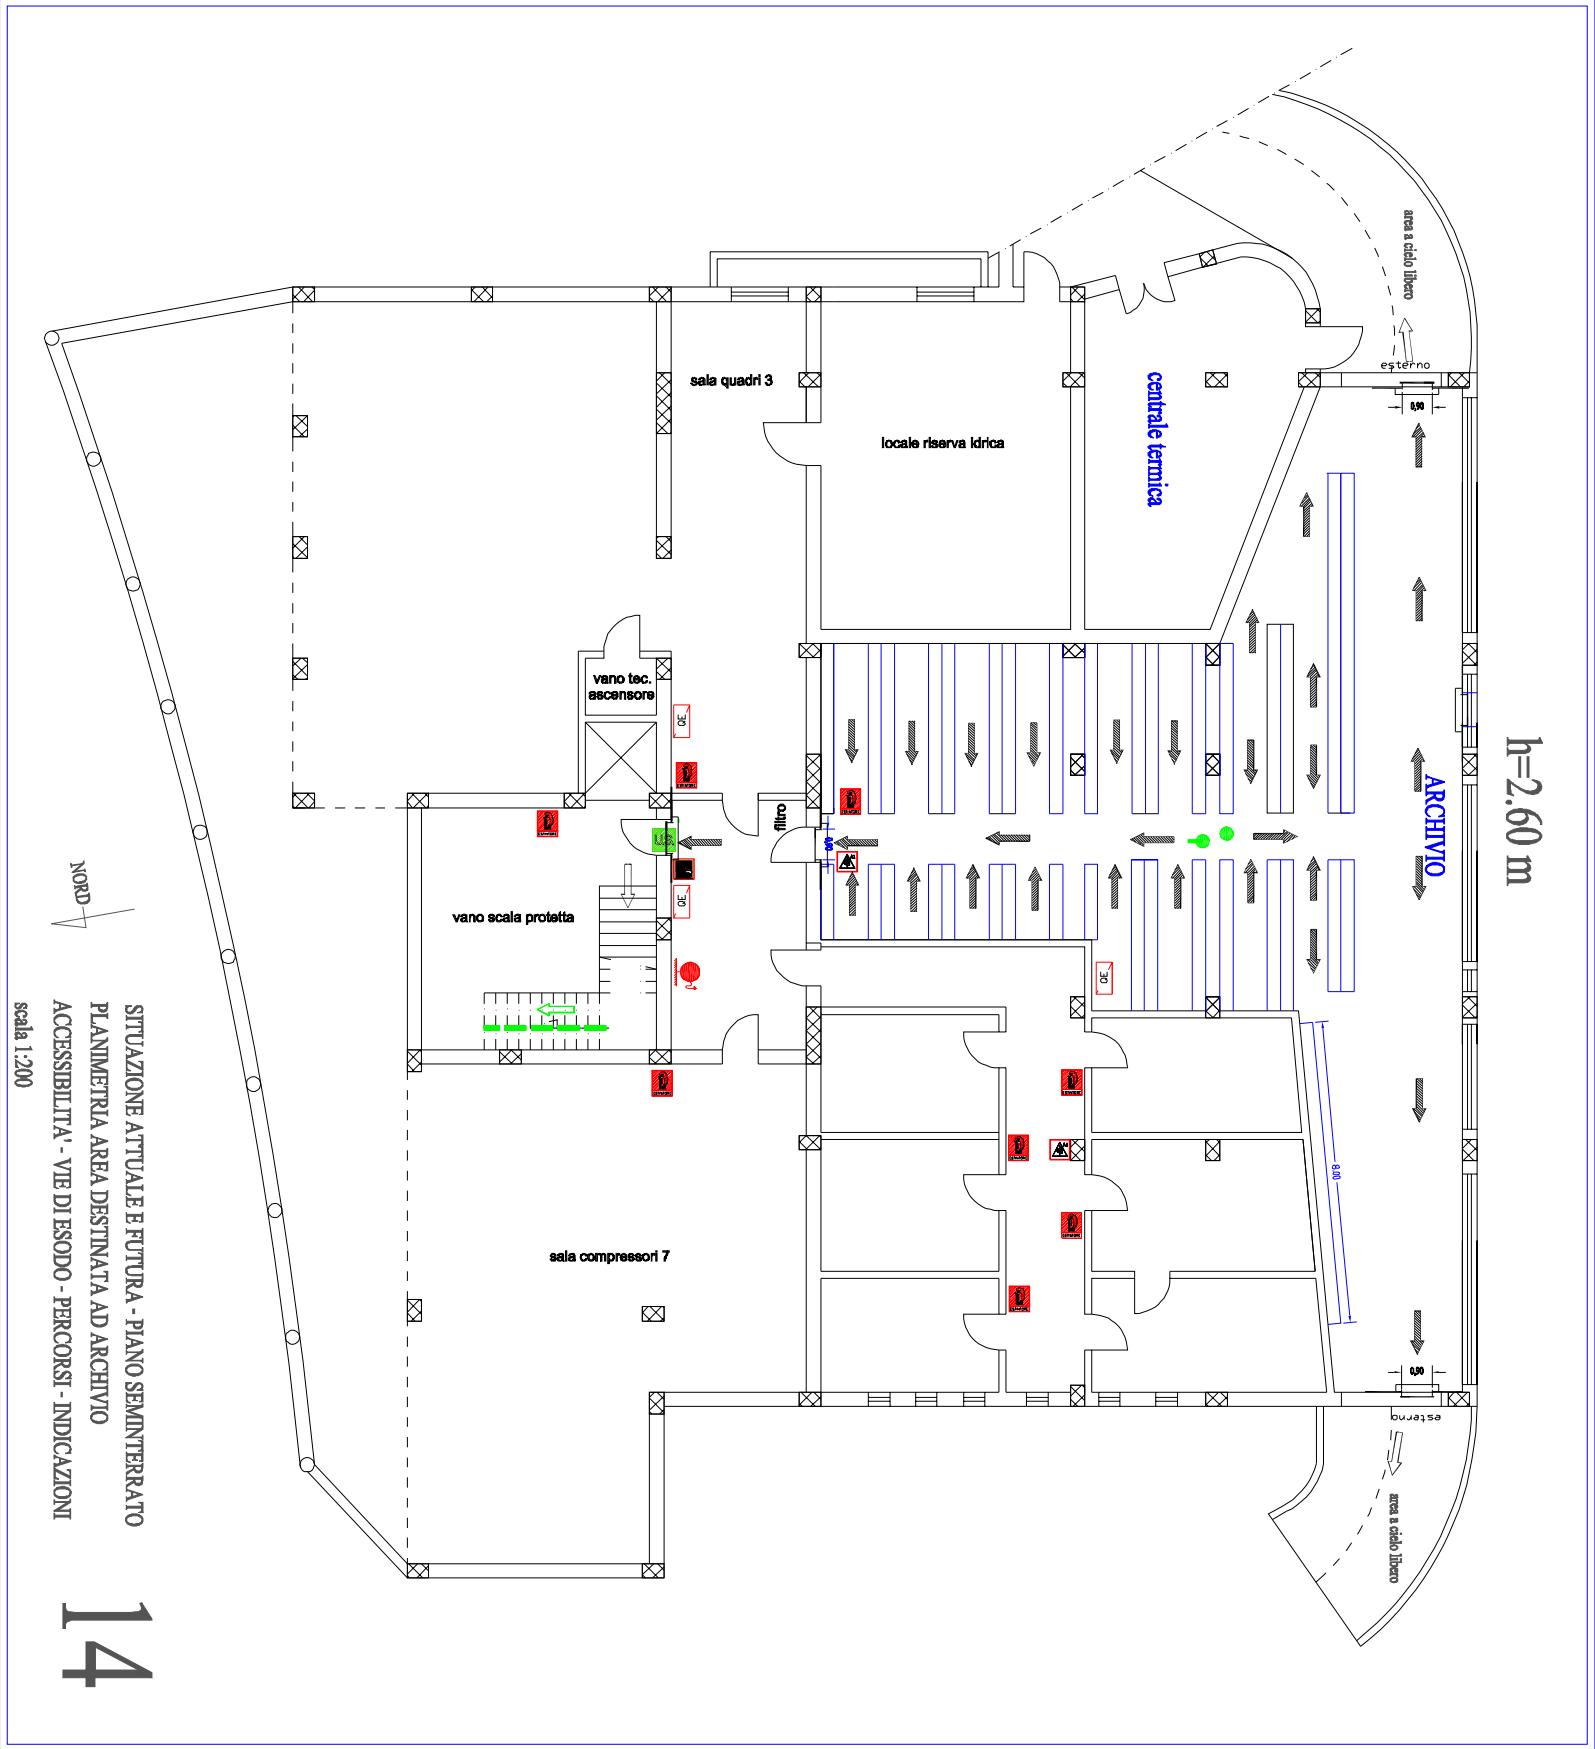

h=2.60 m

IP44 (minimo)

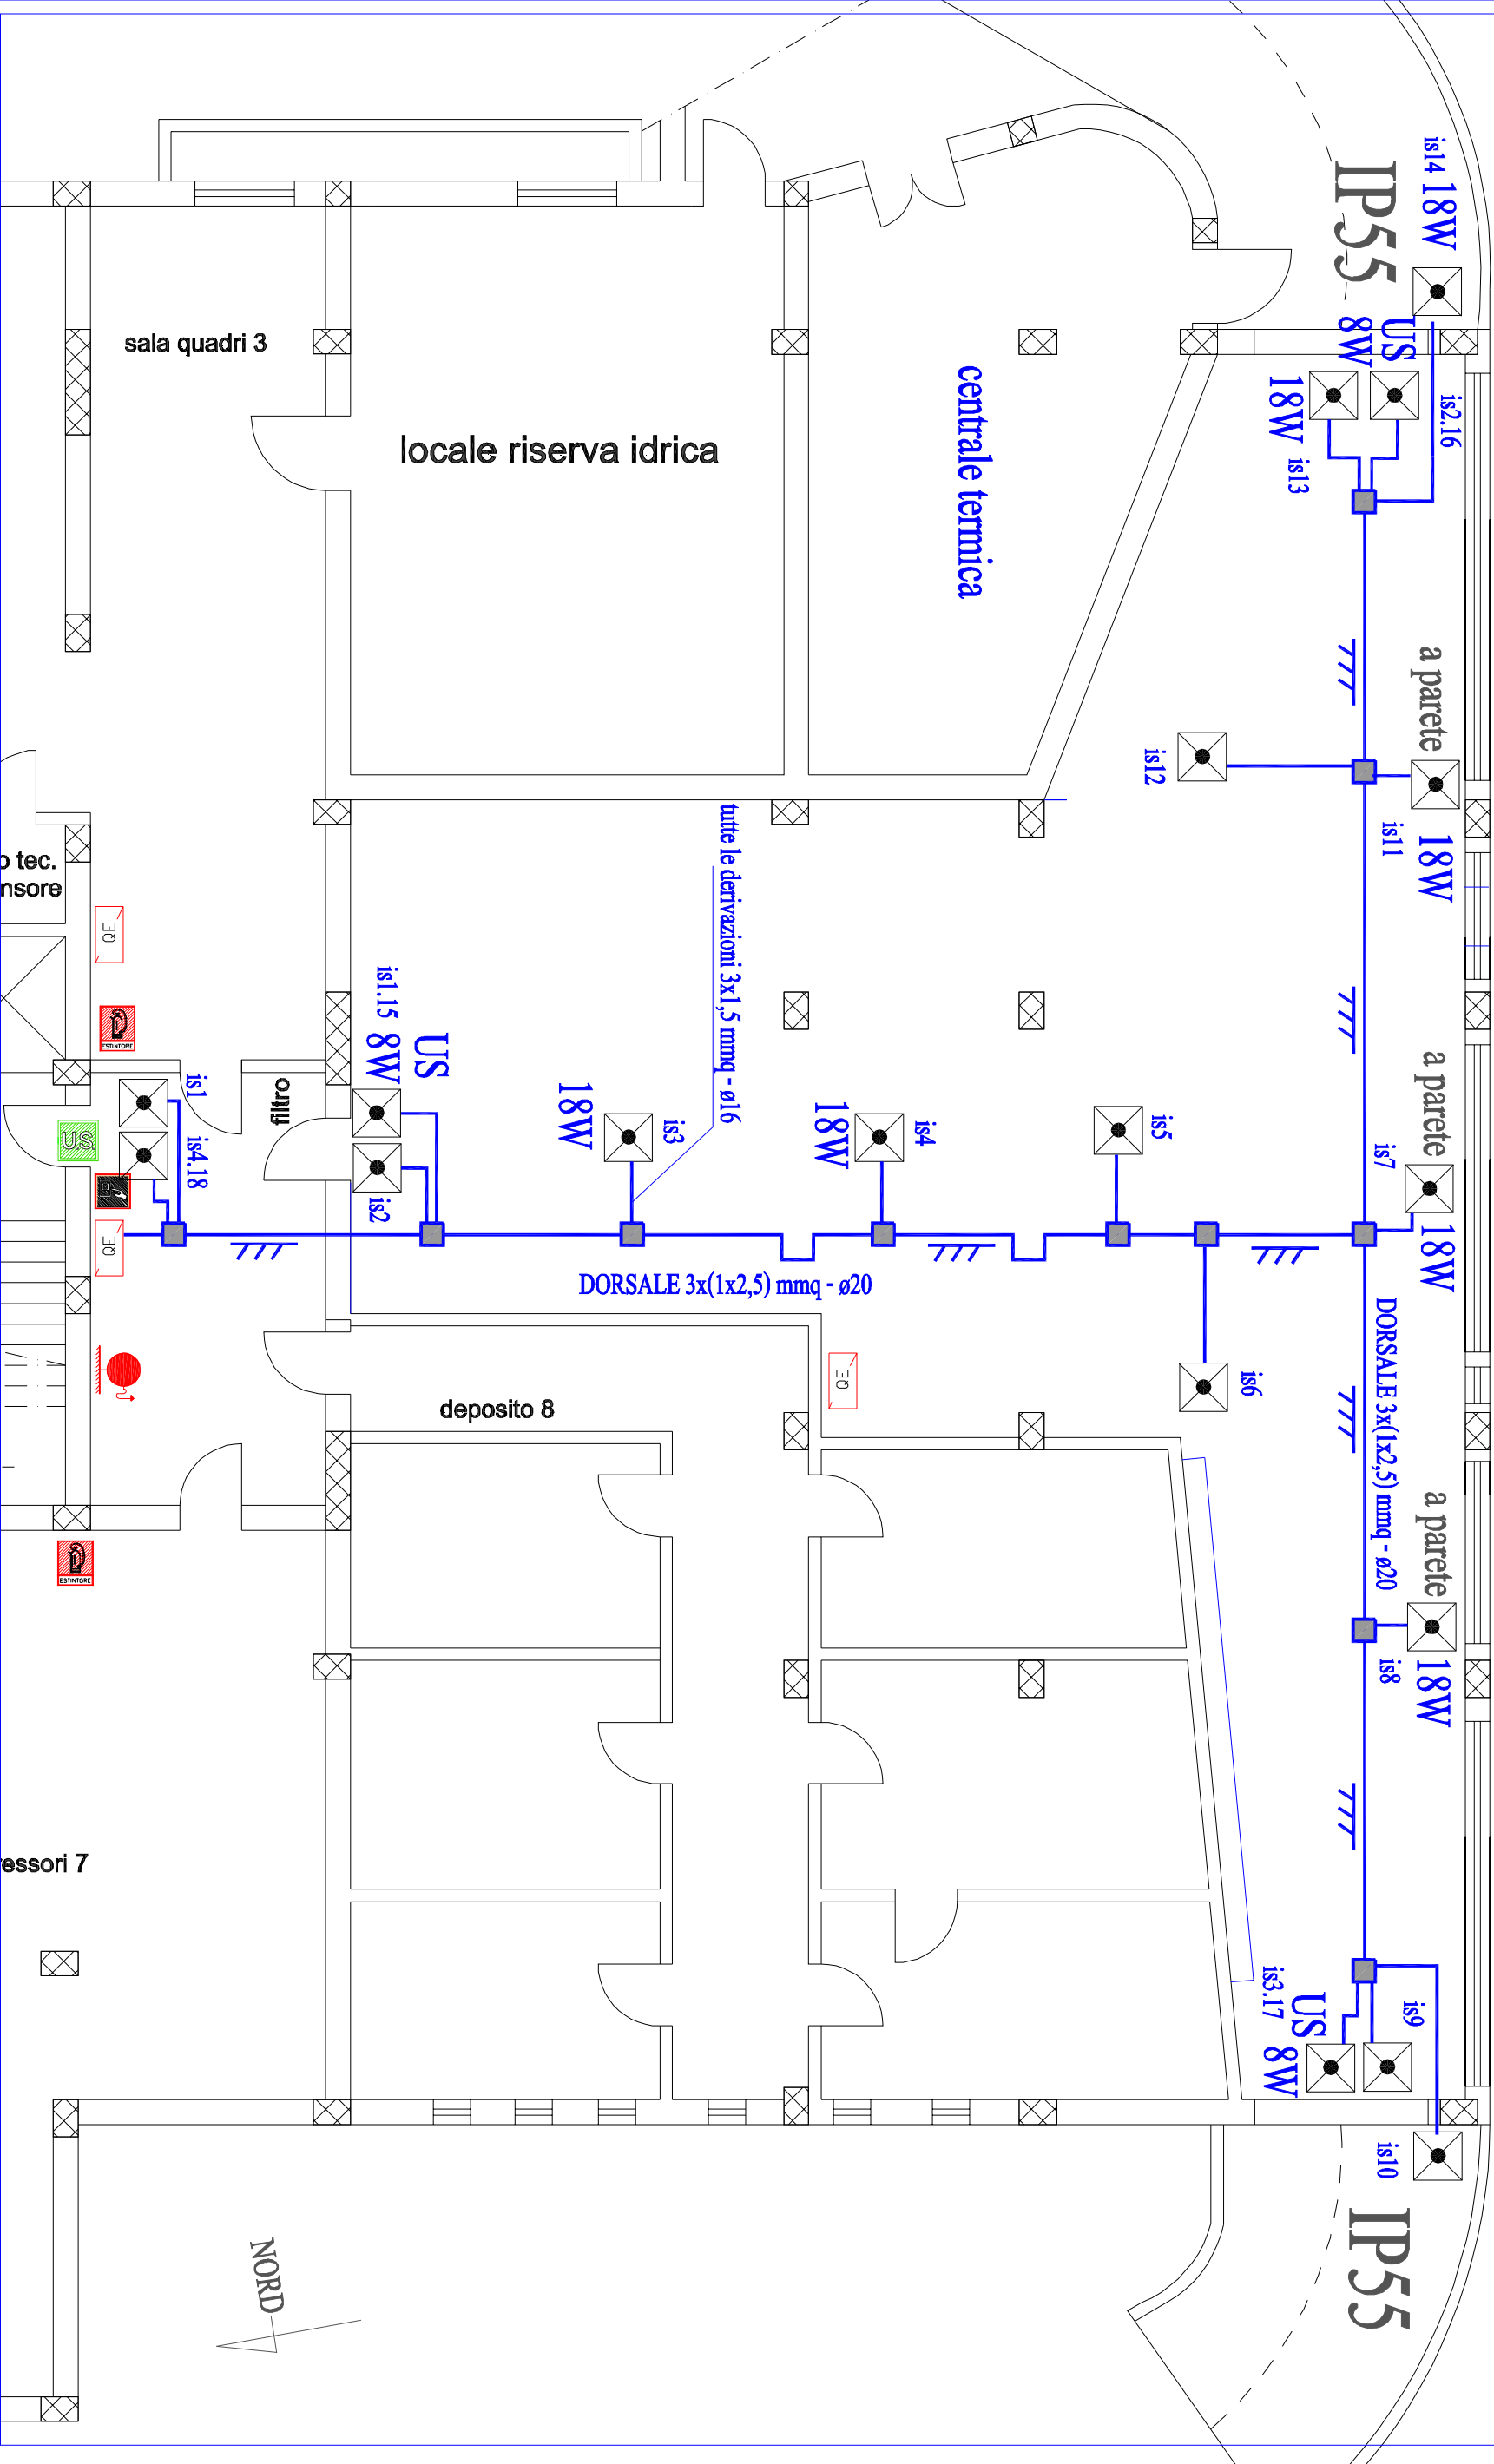

18W lampada autonoma di illuminazione di sicurezza - 18 W - 1 h -

US 8W lampada autonoma retroilluminata per indicazione via di esodo - 8 W - 1 h -


cassetta di distribuzione / derivazione IP44 minimo

linea elettrica in tubazione IP44 minimo

SITUAZIONE FUTURA - PIANO SEMINTERATO
PLANIMETRIA AREA DESTINATA AD ARCHIVIO
ILLUMINAZIONE DI SICUREZZA
scala 1:100

15

h=2.60 m

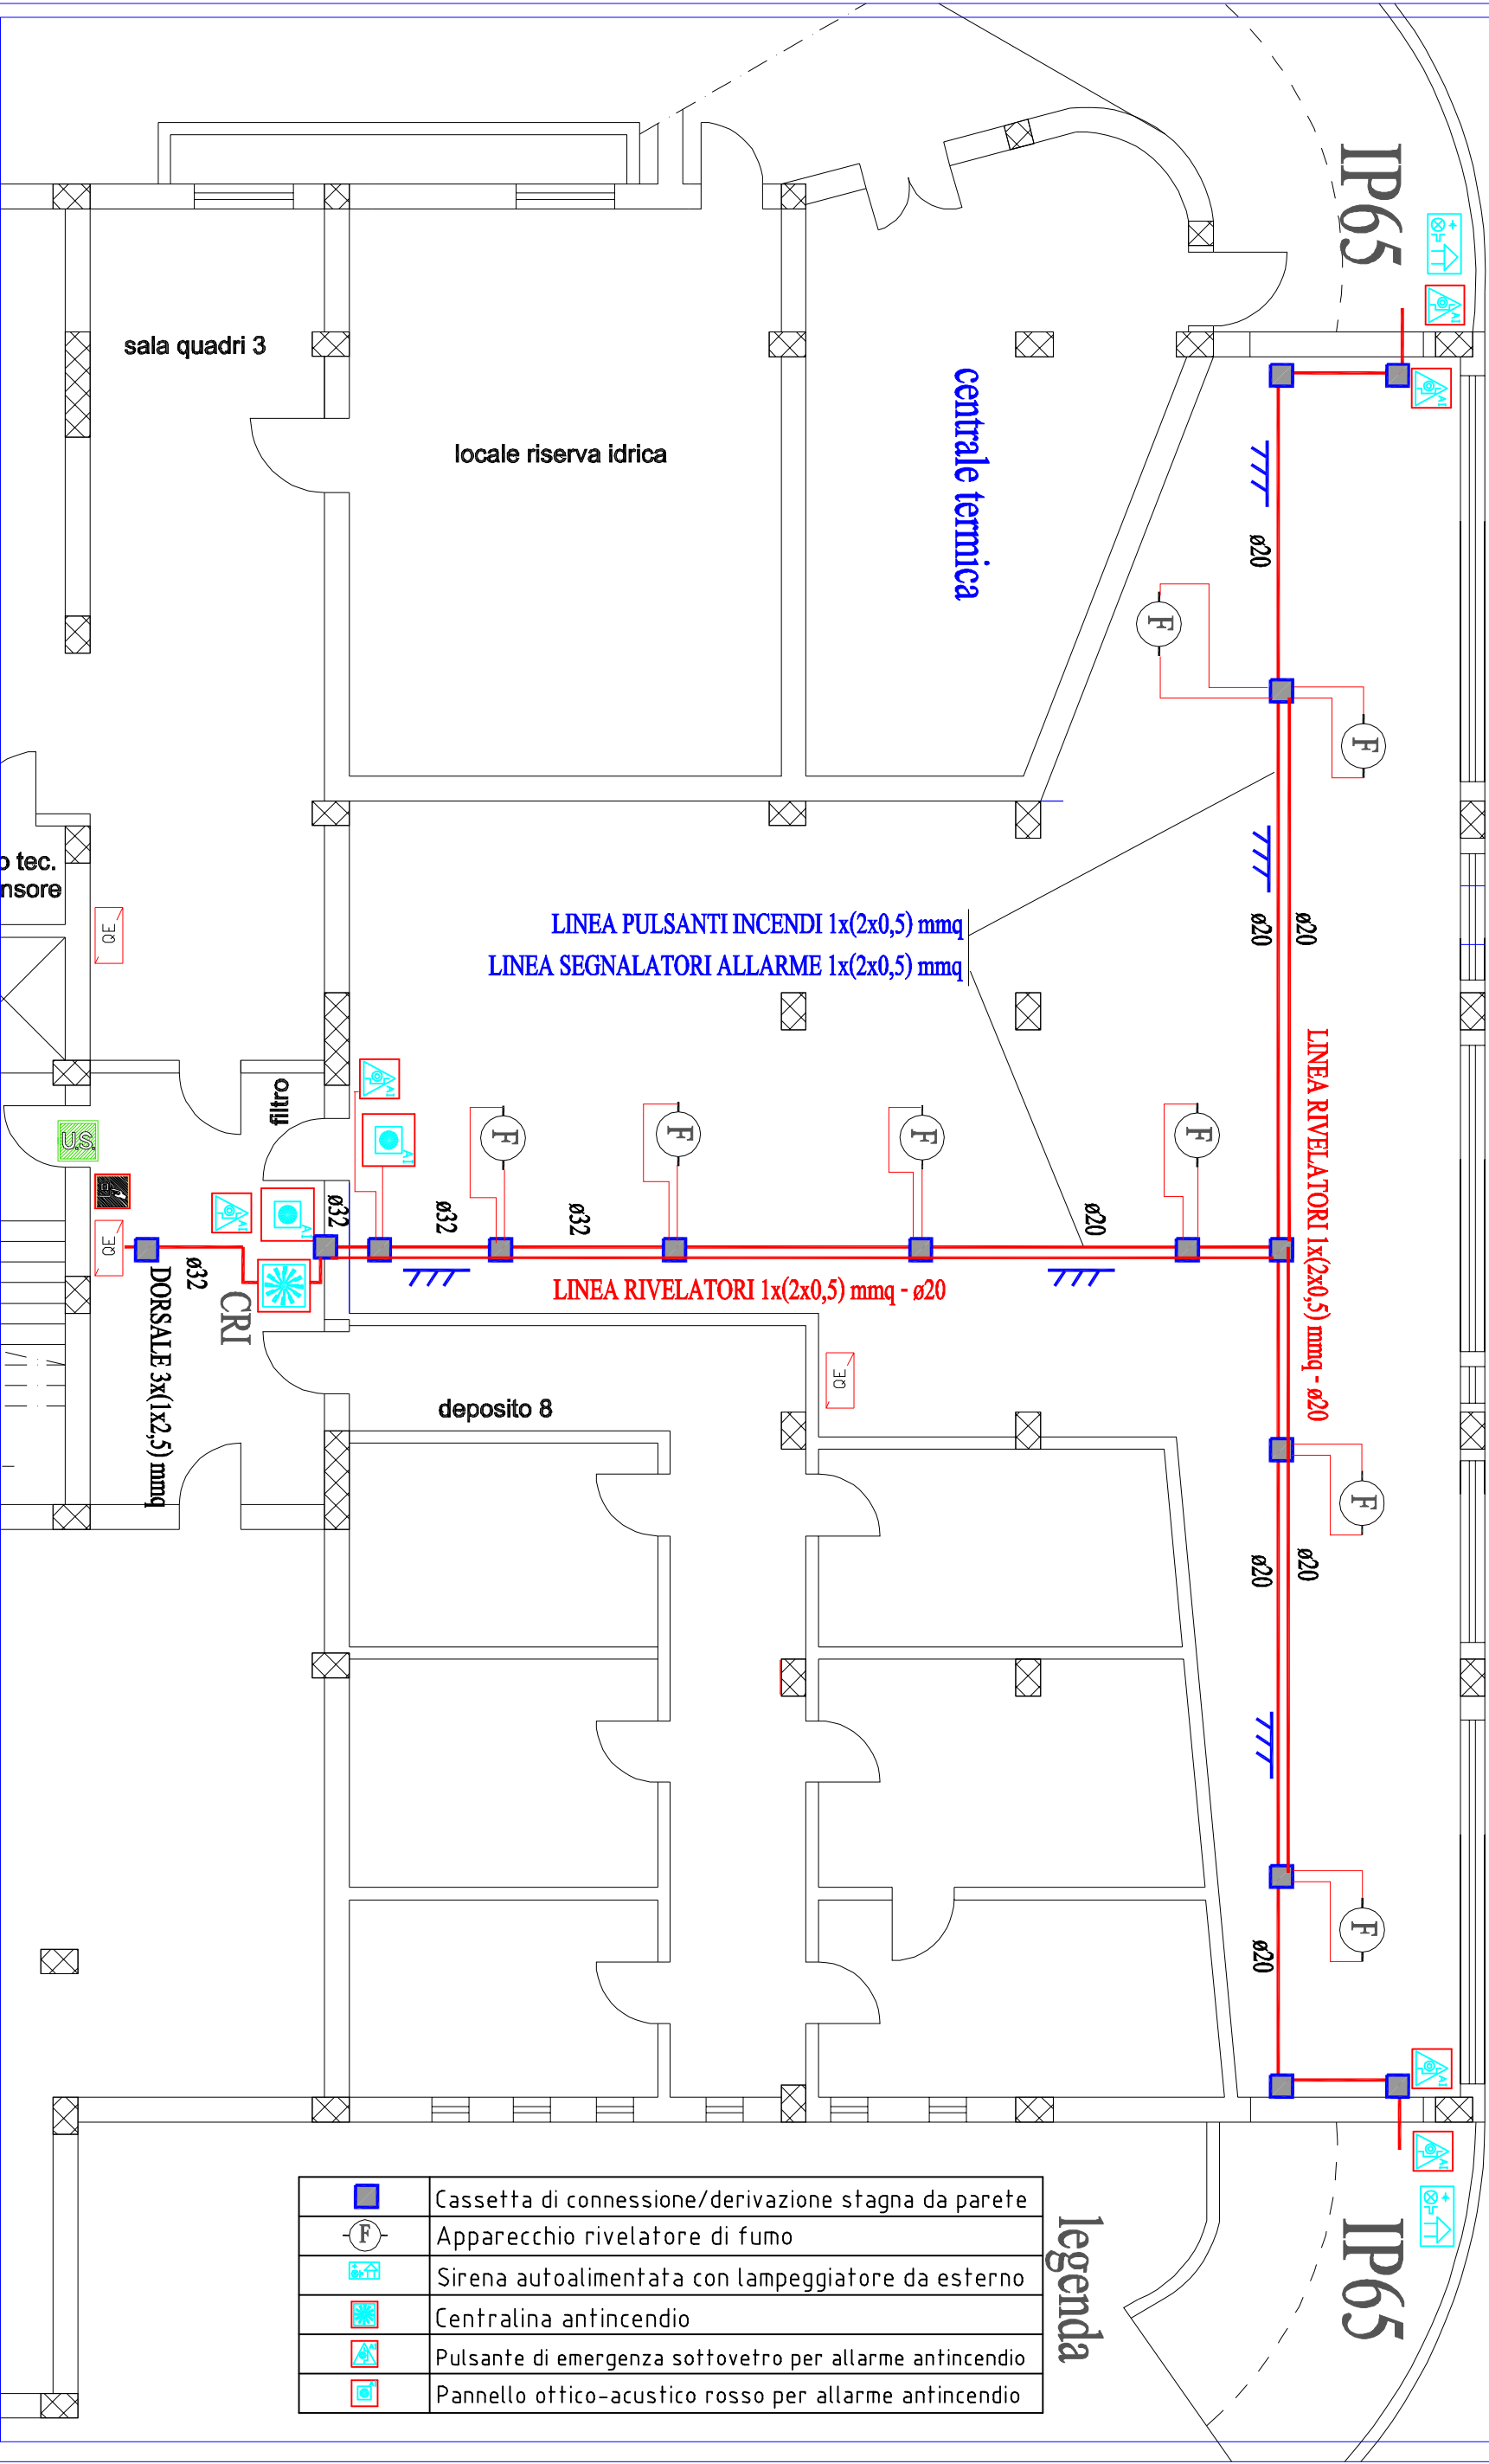

	Cassetta di connessione/derivazione stagna da parete
	Apparecchio rivelatore di fumo
	Sirena autoalimentata con lampeggiatore da esterno
	Centralina antincendio
	Pulsante di emergenza sottovetro per allarme antincendio
	Pannello ottico-acustico rosso per allarme antincendio

legenda




INSTALLARE ANCHE DUE SEGNALETORI AL PR E PRIMO PIANO

SITUAZIONE FUTURA - PIANO SEMINTERATO
PLANIMETRIA AREA DESTINATA AD ARCHIVIO
CONTROLLO FUMI - SEGNALEZIONE INCENDIO
scala 1:100

16

h=2.60 m

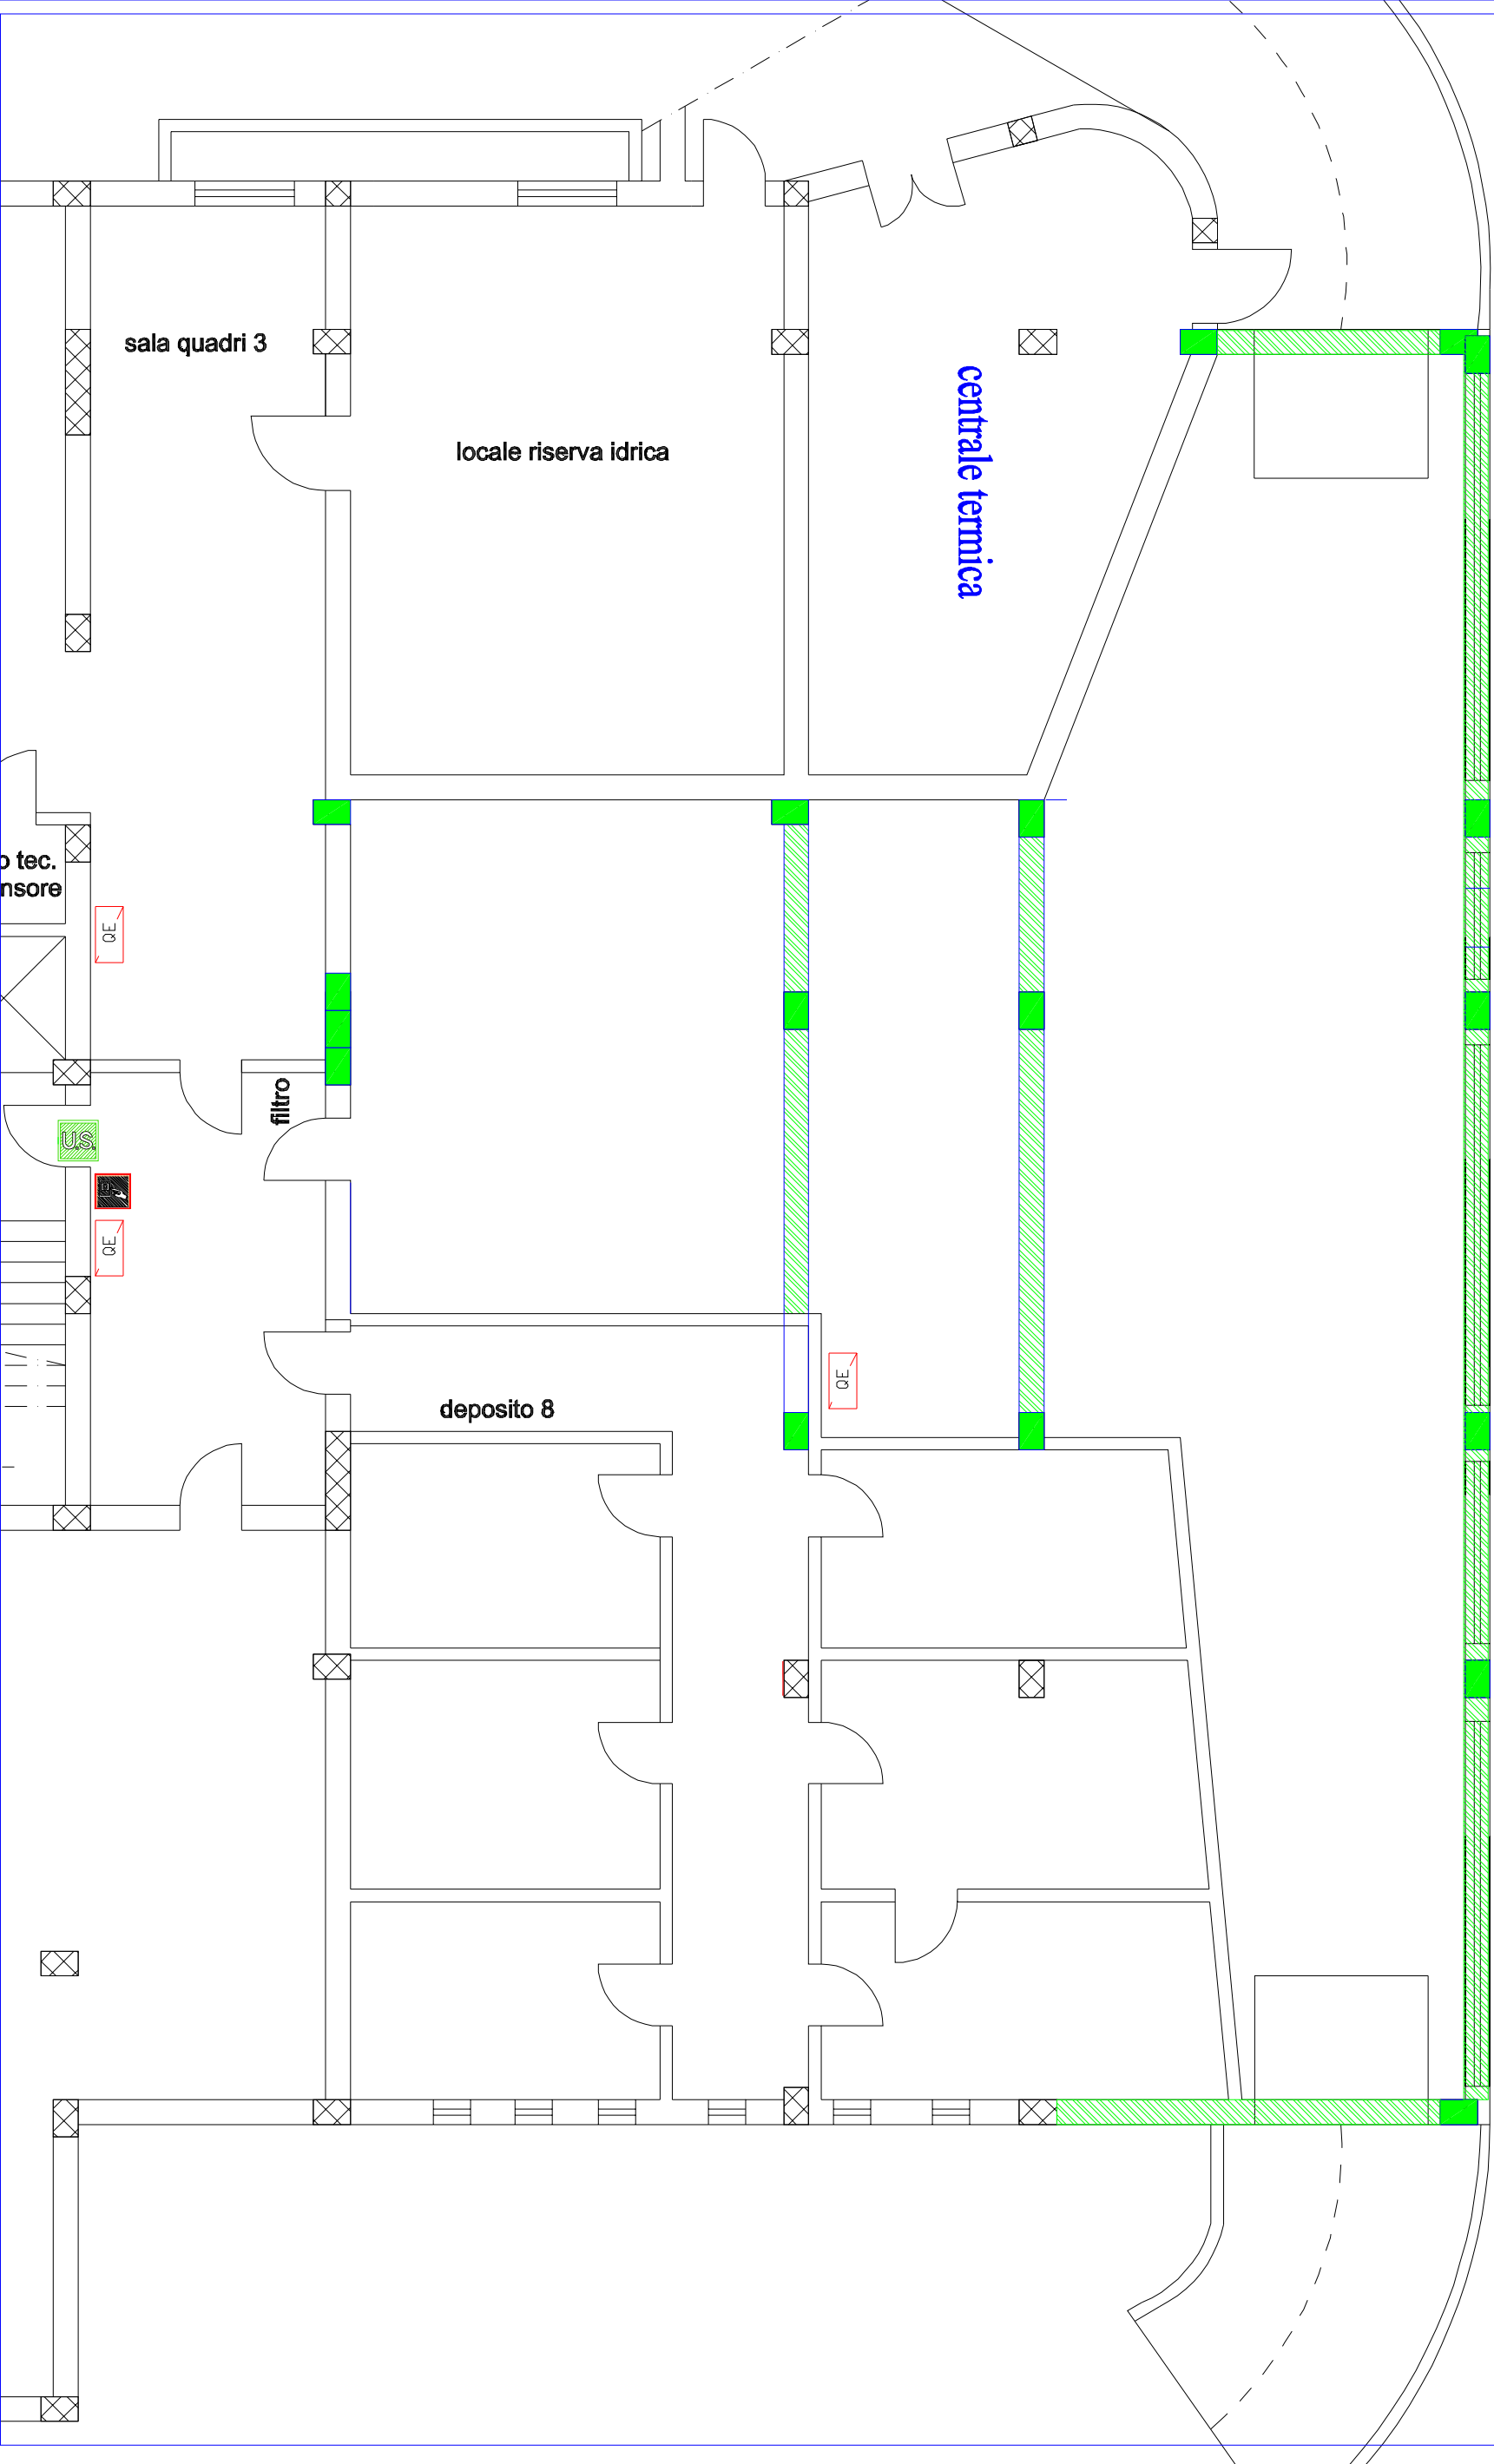

- COLLARI INTUMESCENTI
- PARETI REI 120 ESISTENTI
- PANNELLI REI 120 DA REALIZZARE SU PARETI
- TRAVI / PILASTRI IN CEMENTO ARMATO


PANNELLI REI 120 DA REALIZZARE A SOFFITTO



SITUAZIONE FUTURA - PIANO SEMINTERATO
PLANIMETRIA AREA DESTINATA AD ARCHIVIO
ELEMENTI IN C.A. DA REALIZZARE R120

scala 1:100


17

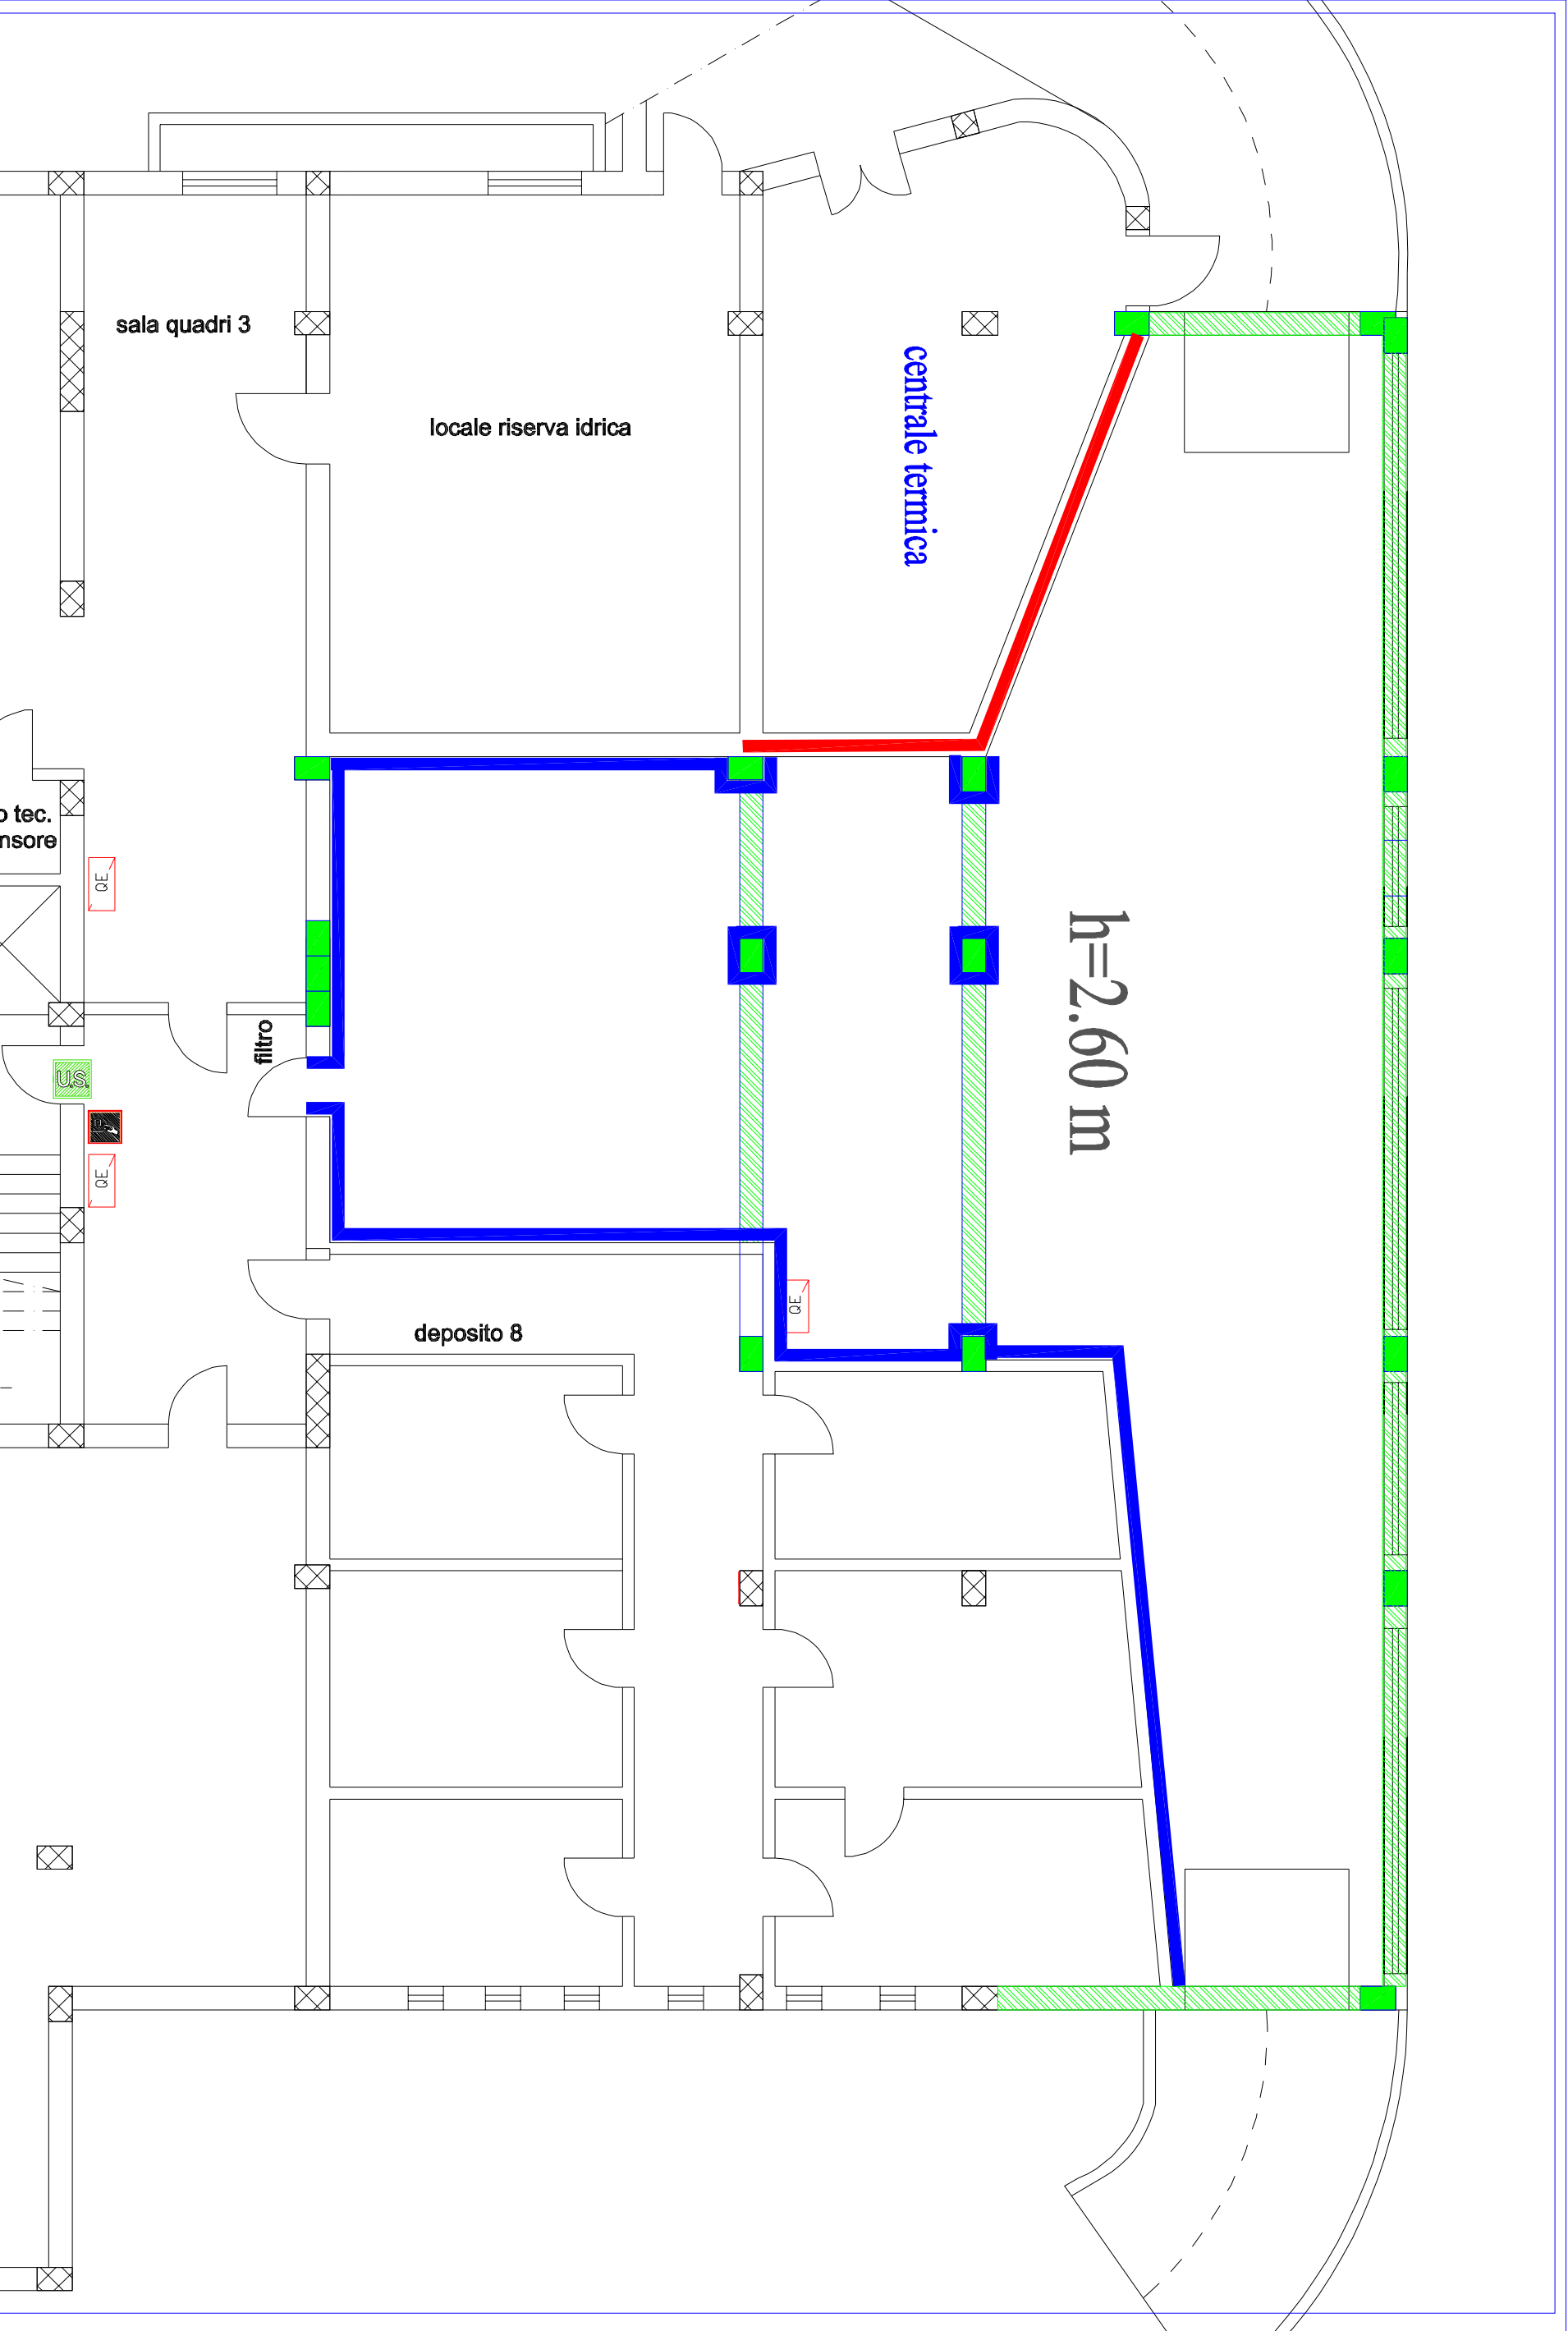


- COLLARI INTUMESCENTI
- PARETI REI 120 ESISTENTI
- PANNELLI REI 120 DA REALIZZARE A SOFFITTO
- PANNELLI REI 120 DA REALIZZARE SU PARETI
- TRAVI / PILASTRI IN CEMENTO ARMATO

SITUAZIONE FUTURA - PIANO SEMINTERATO
PLANIMETRIA AREA DESTINATA AD ARCHIVIO
STRUTTURE REI 120 - R120 - PARETI - PILASTRI

scala 1:100

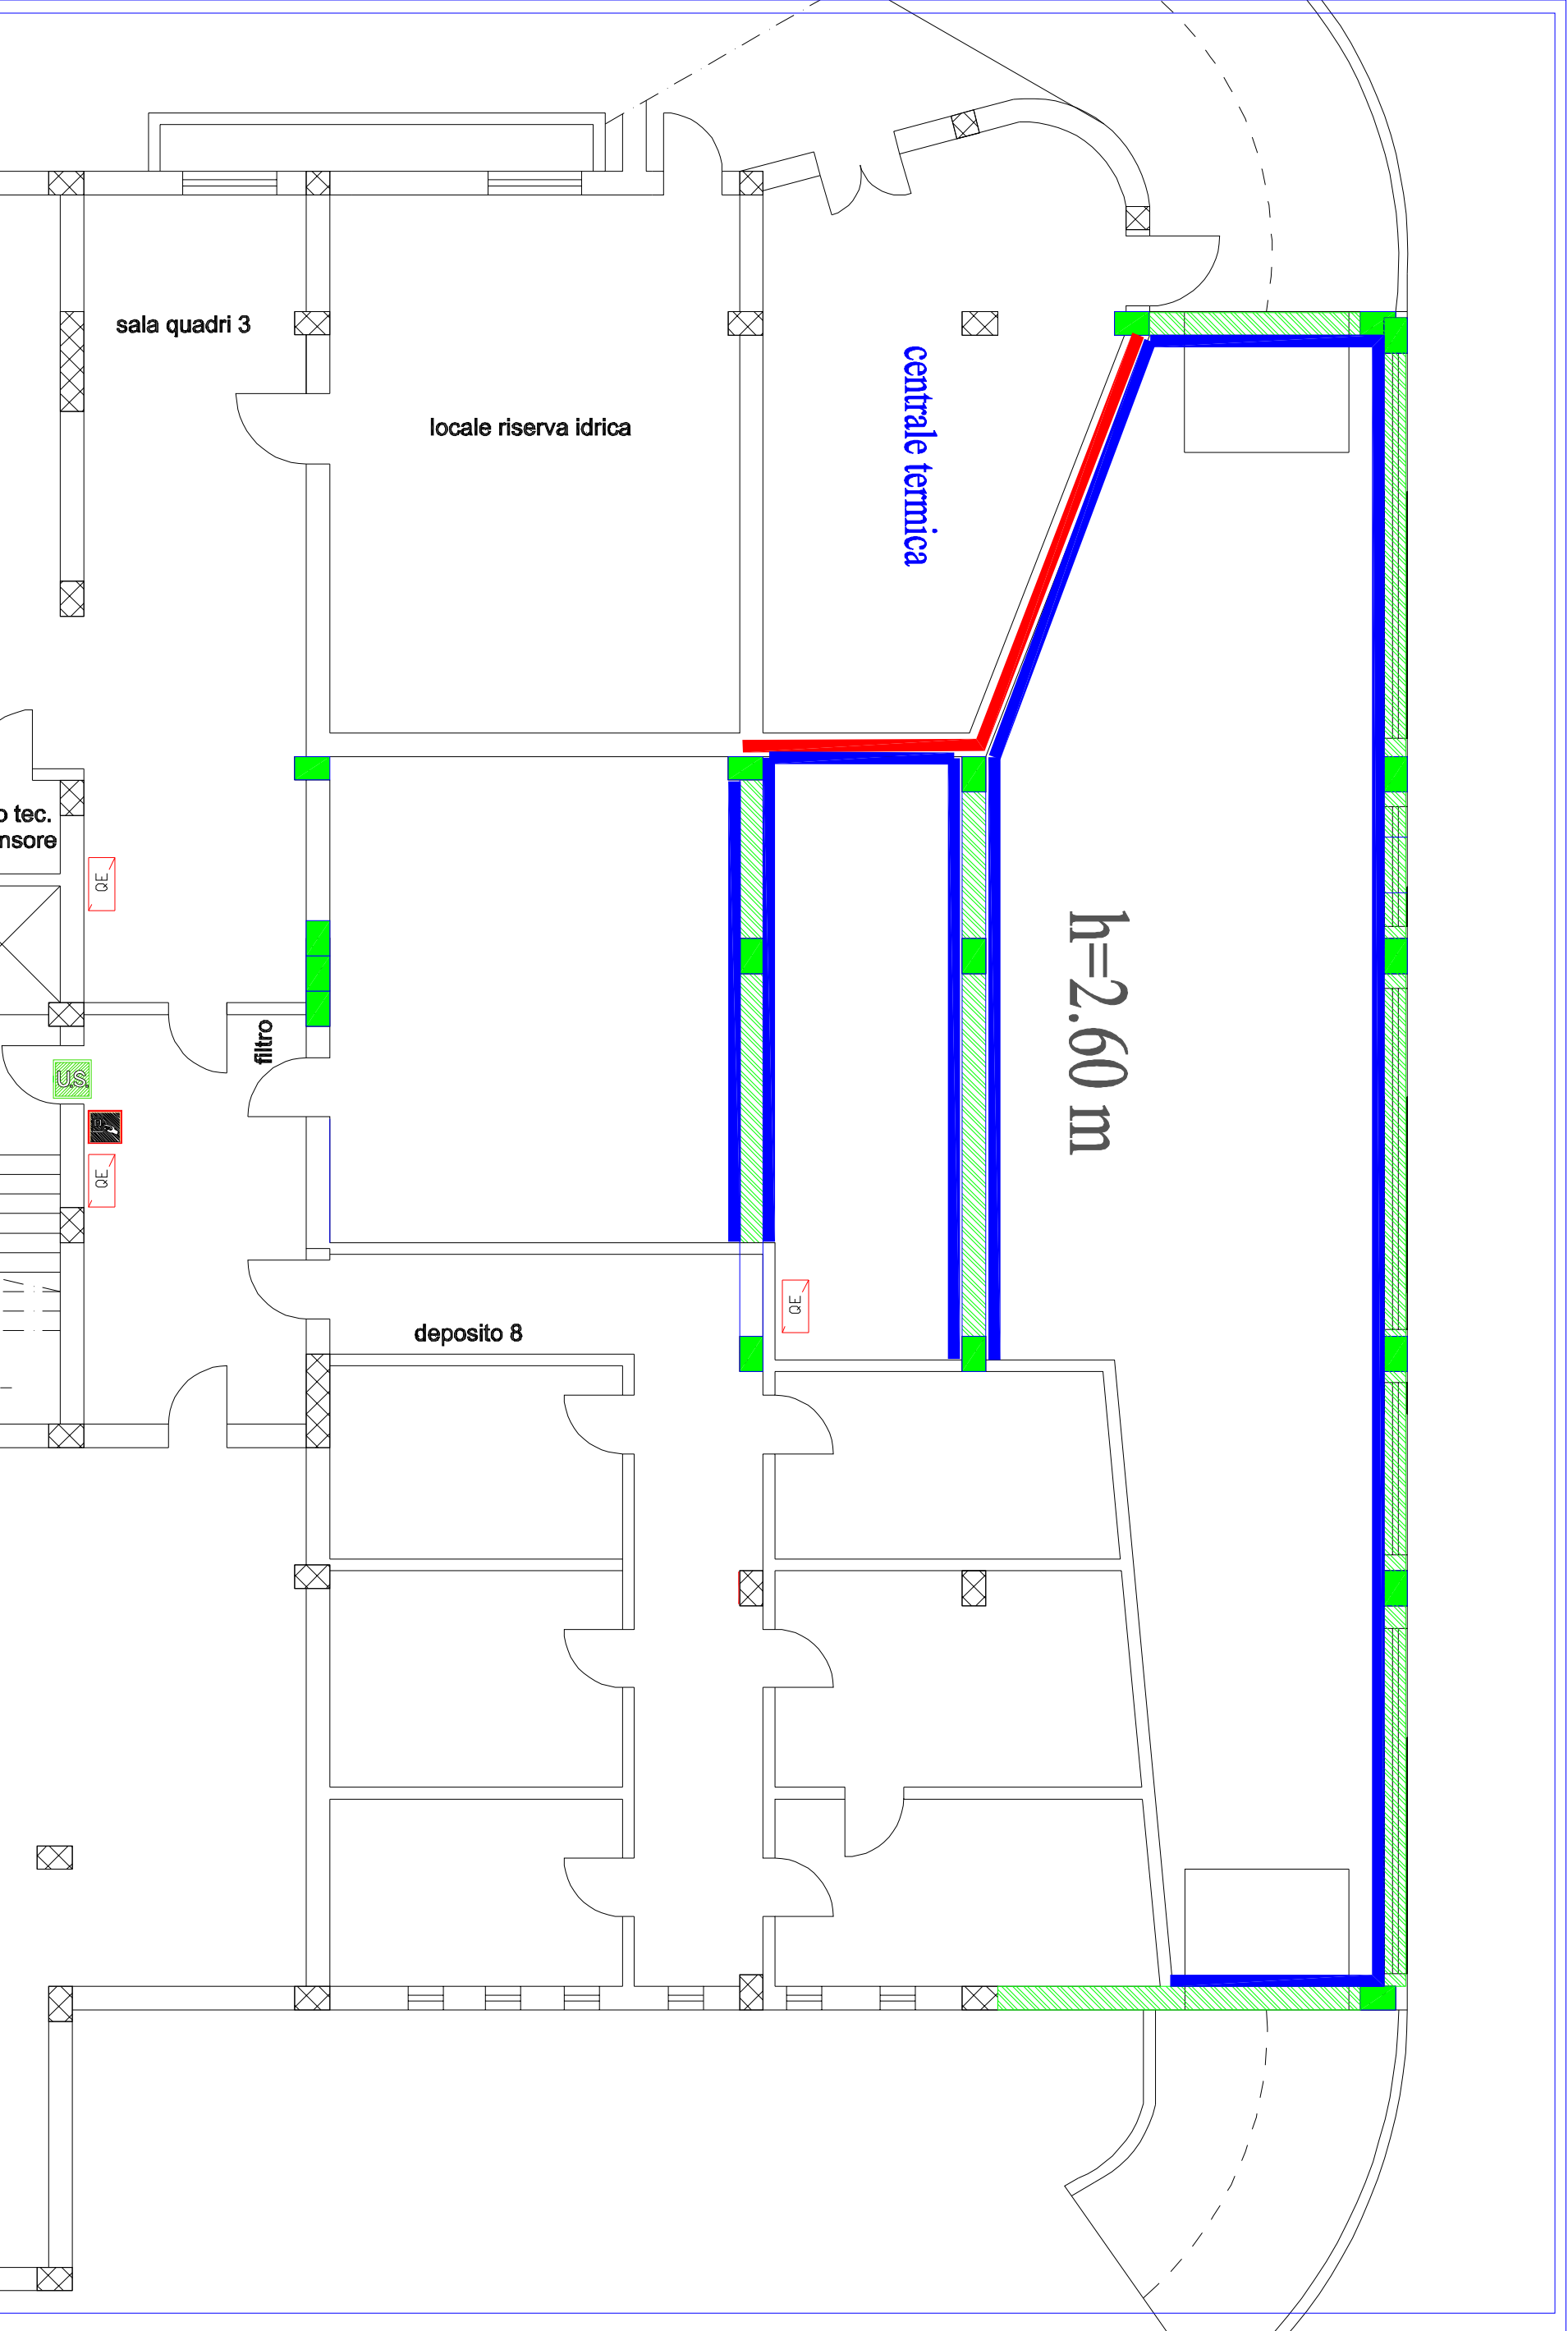


- COLLARI INTUMESCENTI
- PARETI REI 120 ESISTENTI
- PANNELLI REI 120 DA REALIZZARE A SOFFITTO
- PANNELLI REI 120 DA REALIZZARE SU PARETI
- TRAVI / PILASTRI IN CEMENTO ARMATO

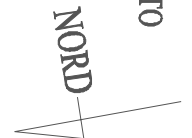

SITUAZIONE FUTURA - PIANO SEMINTERRATO
PLANIMETRIA AREA DESTINATA AD ARCHIVIO
STRUTTURE REI 120 - R120 - TRAVI

scala 1:100

h=2.60 m

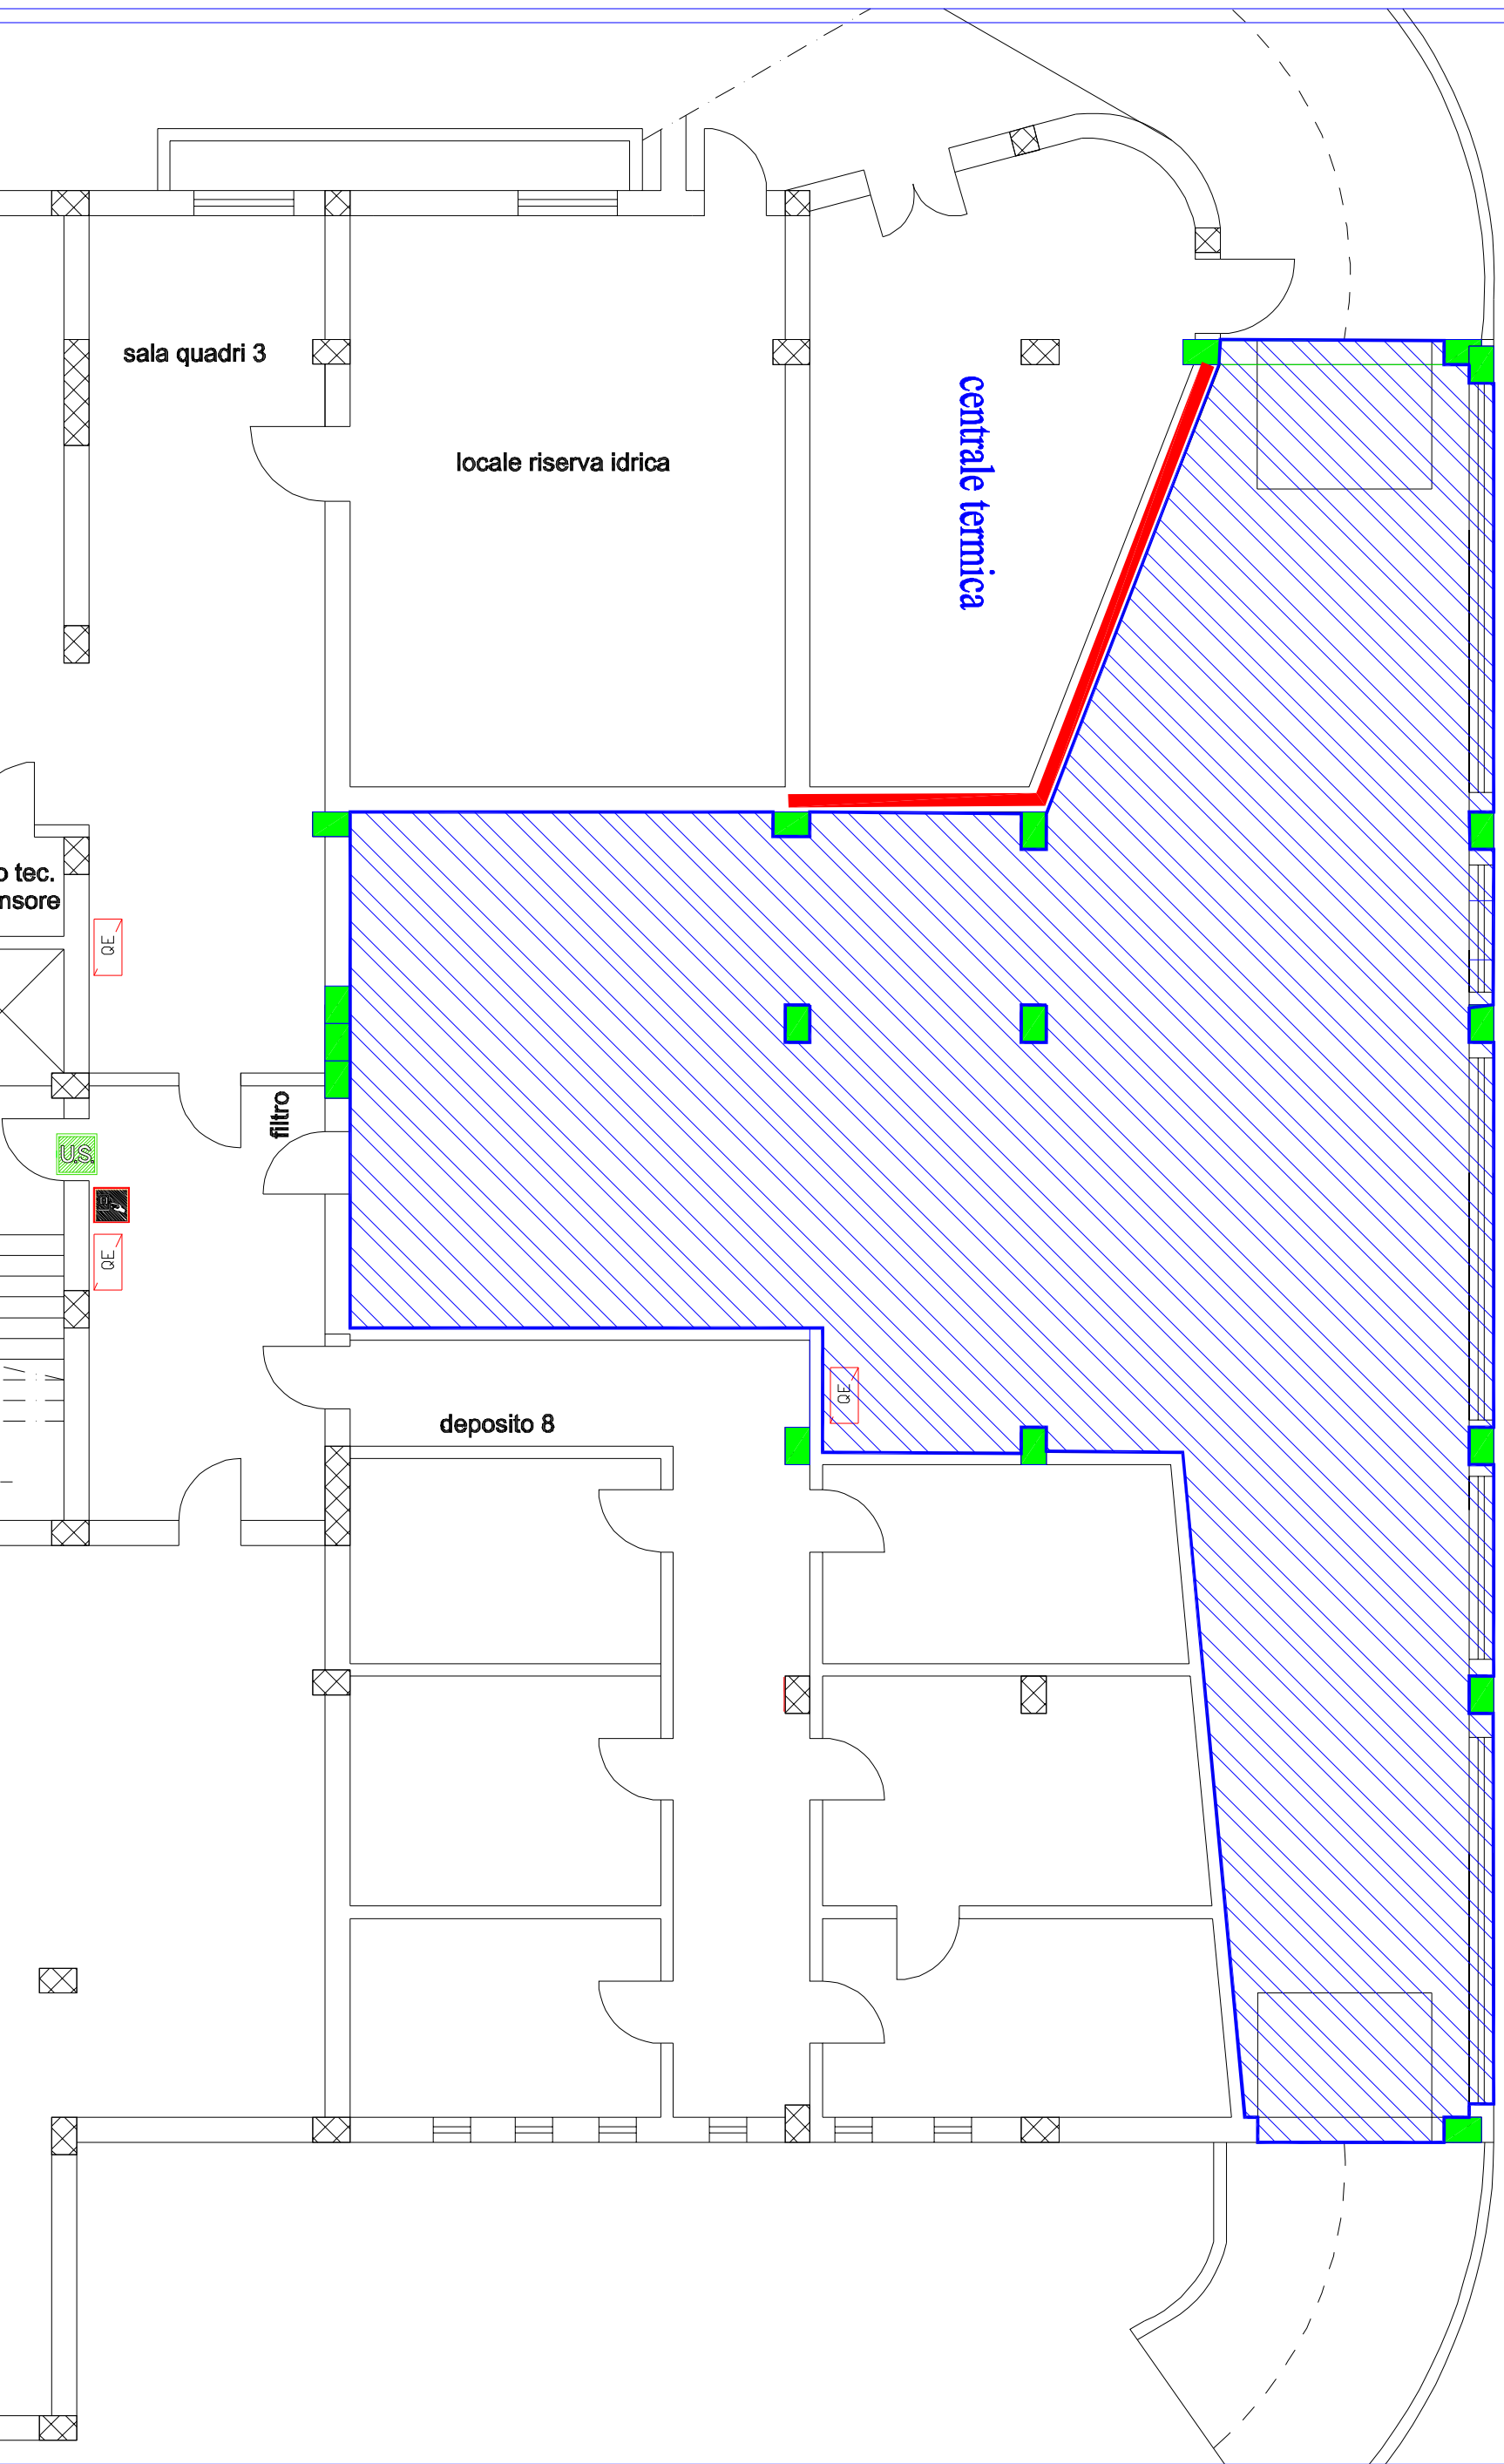


	COLLARI INTUMESCENTI		PANNELLI REI 120 DA REALIZZARE A SOFFITTO
	PARETI REI 120 ESISTENTI		
	PANNELLI REI 120 DA REALIZZARE SU PARETI		N
	TRAVI / PLASTRI IN CEMENTO ARMATO		

TO
NORD

SITUAZIONE FUTURA - PIANO SEMINTERRATO
PLANIMETRIA AREA DESTINATA AD ARCHIVIO
STRUTTURE REI 120 - R120 - SOFFITTO


scala 1:100

20

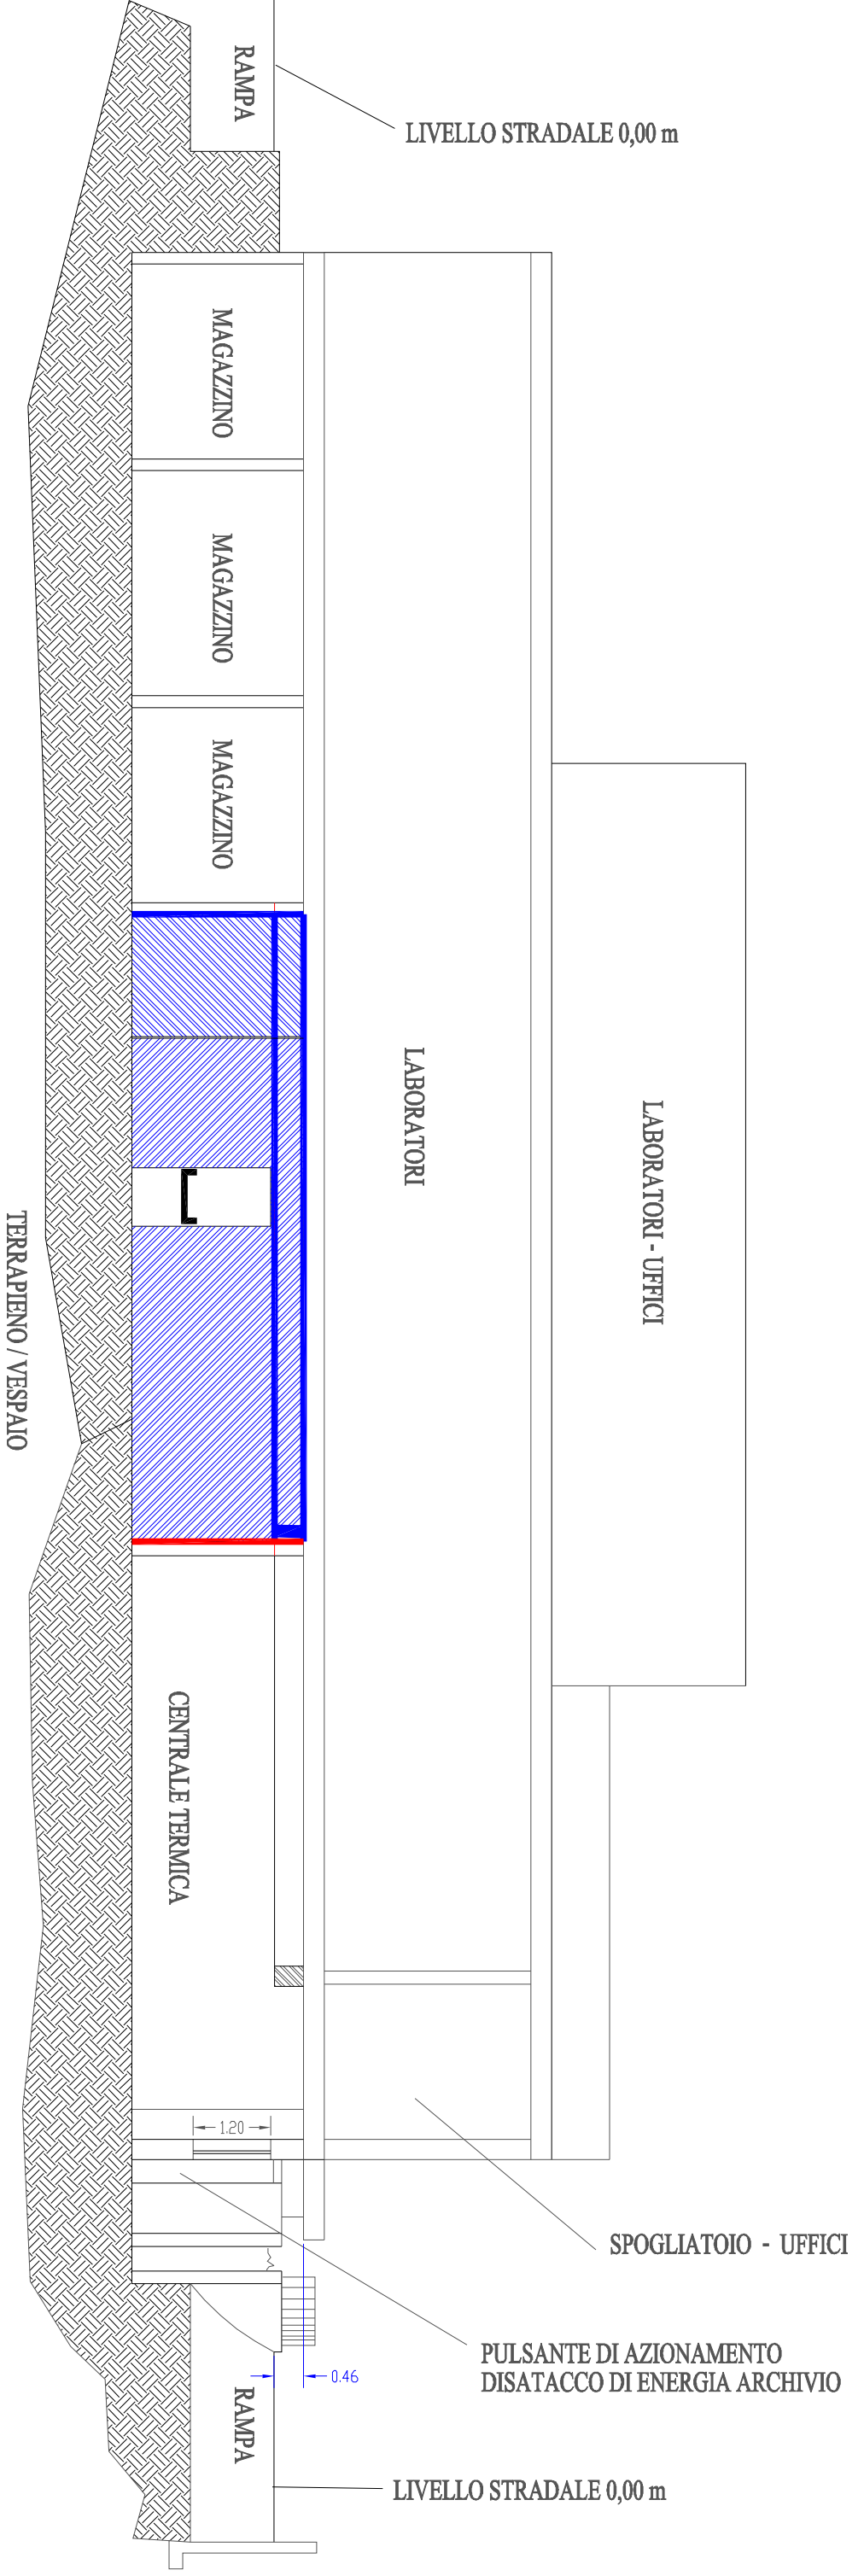


SITUAZIONE FUTURA - PIANO SEMINTERRATO
SEZIONE TRASVERSALE C-C ARCHIVIO
STRUTTURE REI 120 - R120 - SOFFITTO - TRAVI - PILASTRI - PARETI
scala 1:100

h=2.60 m

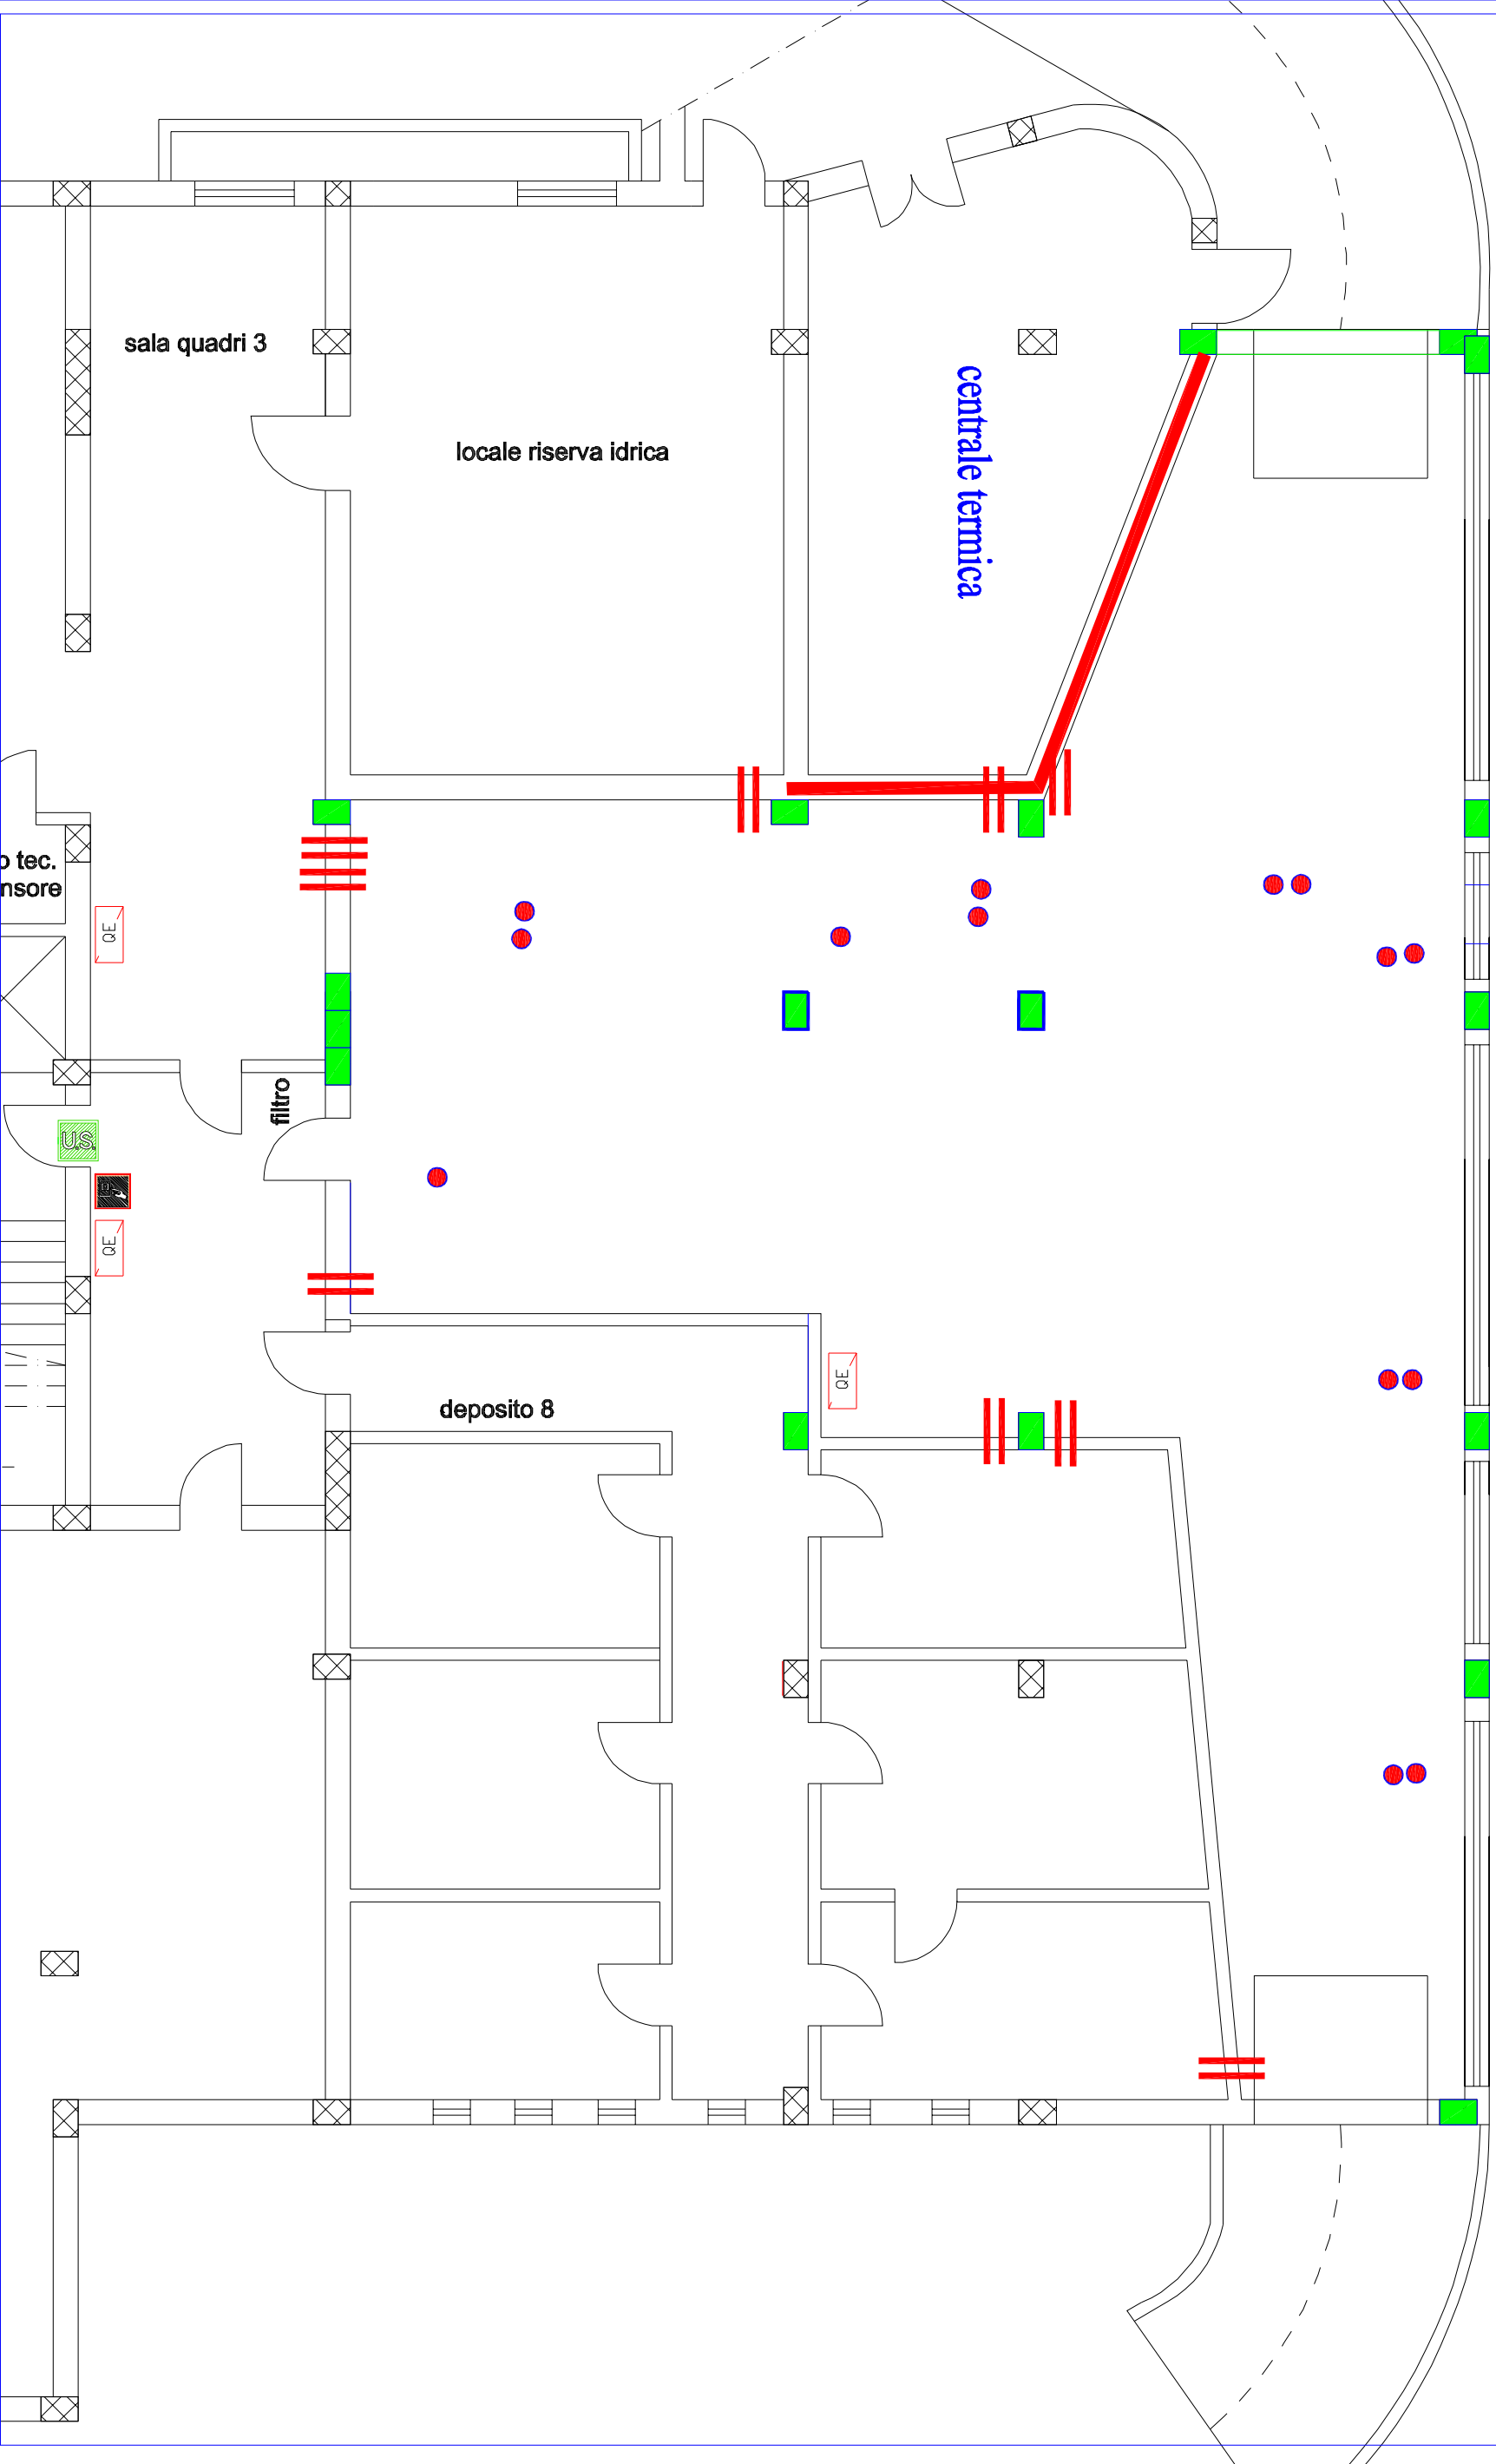

- COLLARI INTUMESCENTI
- PARETI REI 120 ESISTENTI
- PANNELLI REI 120 DA REALIZZARE SU PARETI
- TRAVI / PILASTRI IN CEMENTO ARMATO
- PANNELLI REI 120 DA REALIZZARE A SOFFITTO
- SIGILLATURE ATTRAVERSAMENTI

SITUAZIONE FUTURA - PIANO SEMINTERATO
PLANIMETRIA AREA DESTINATA AD ARCHIVIO
STRUTTURE REI 120 - R120 - ATTRAVERSAMENTI
APERTURE DI AERAZIONE

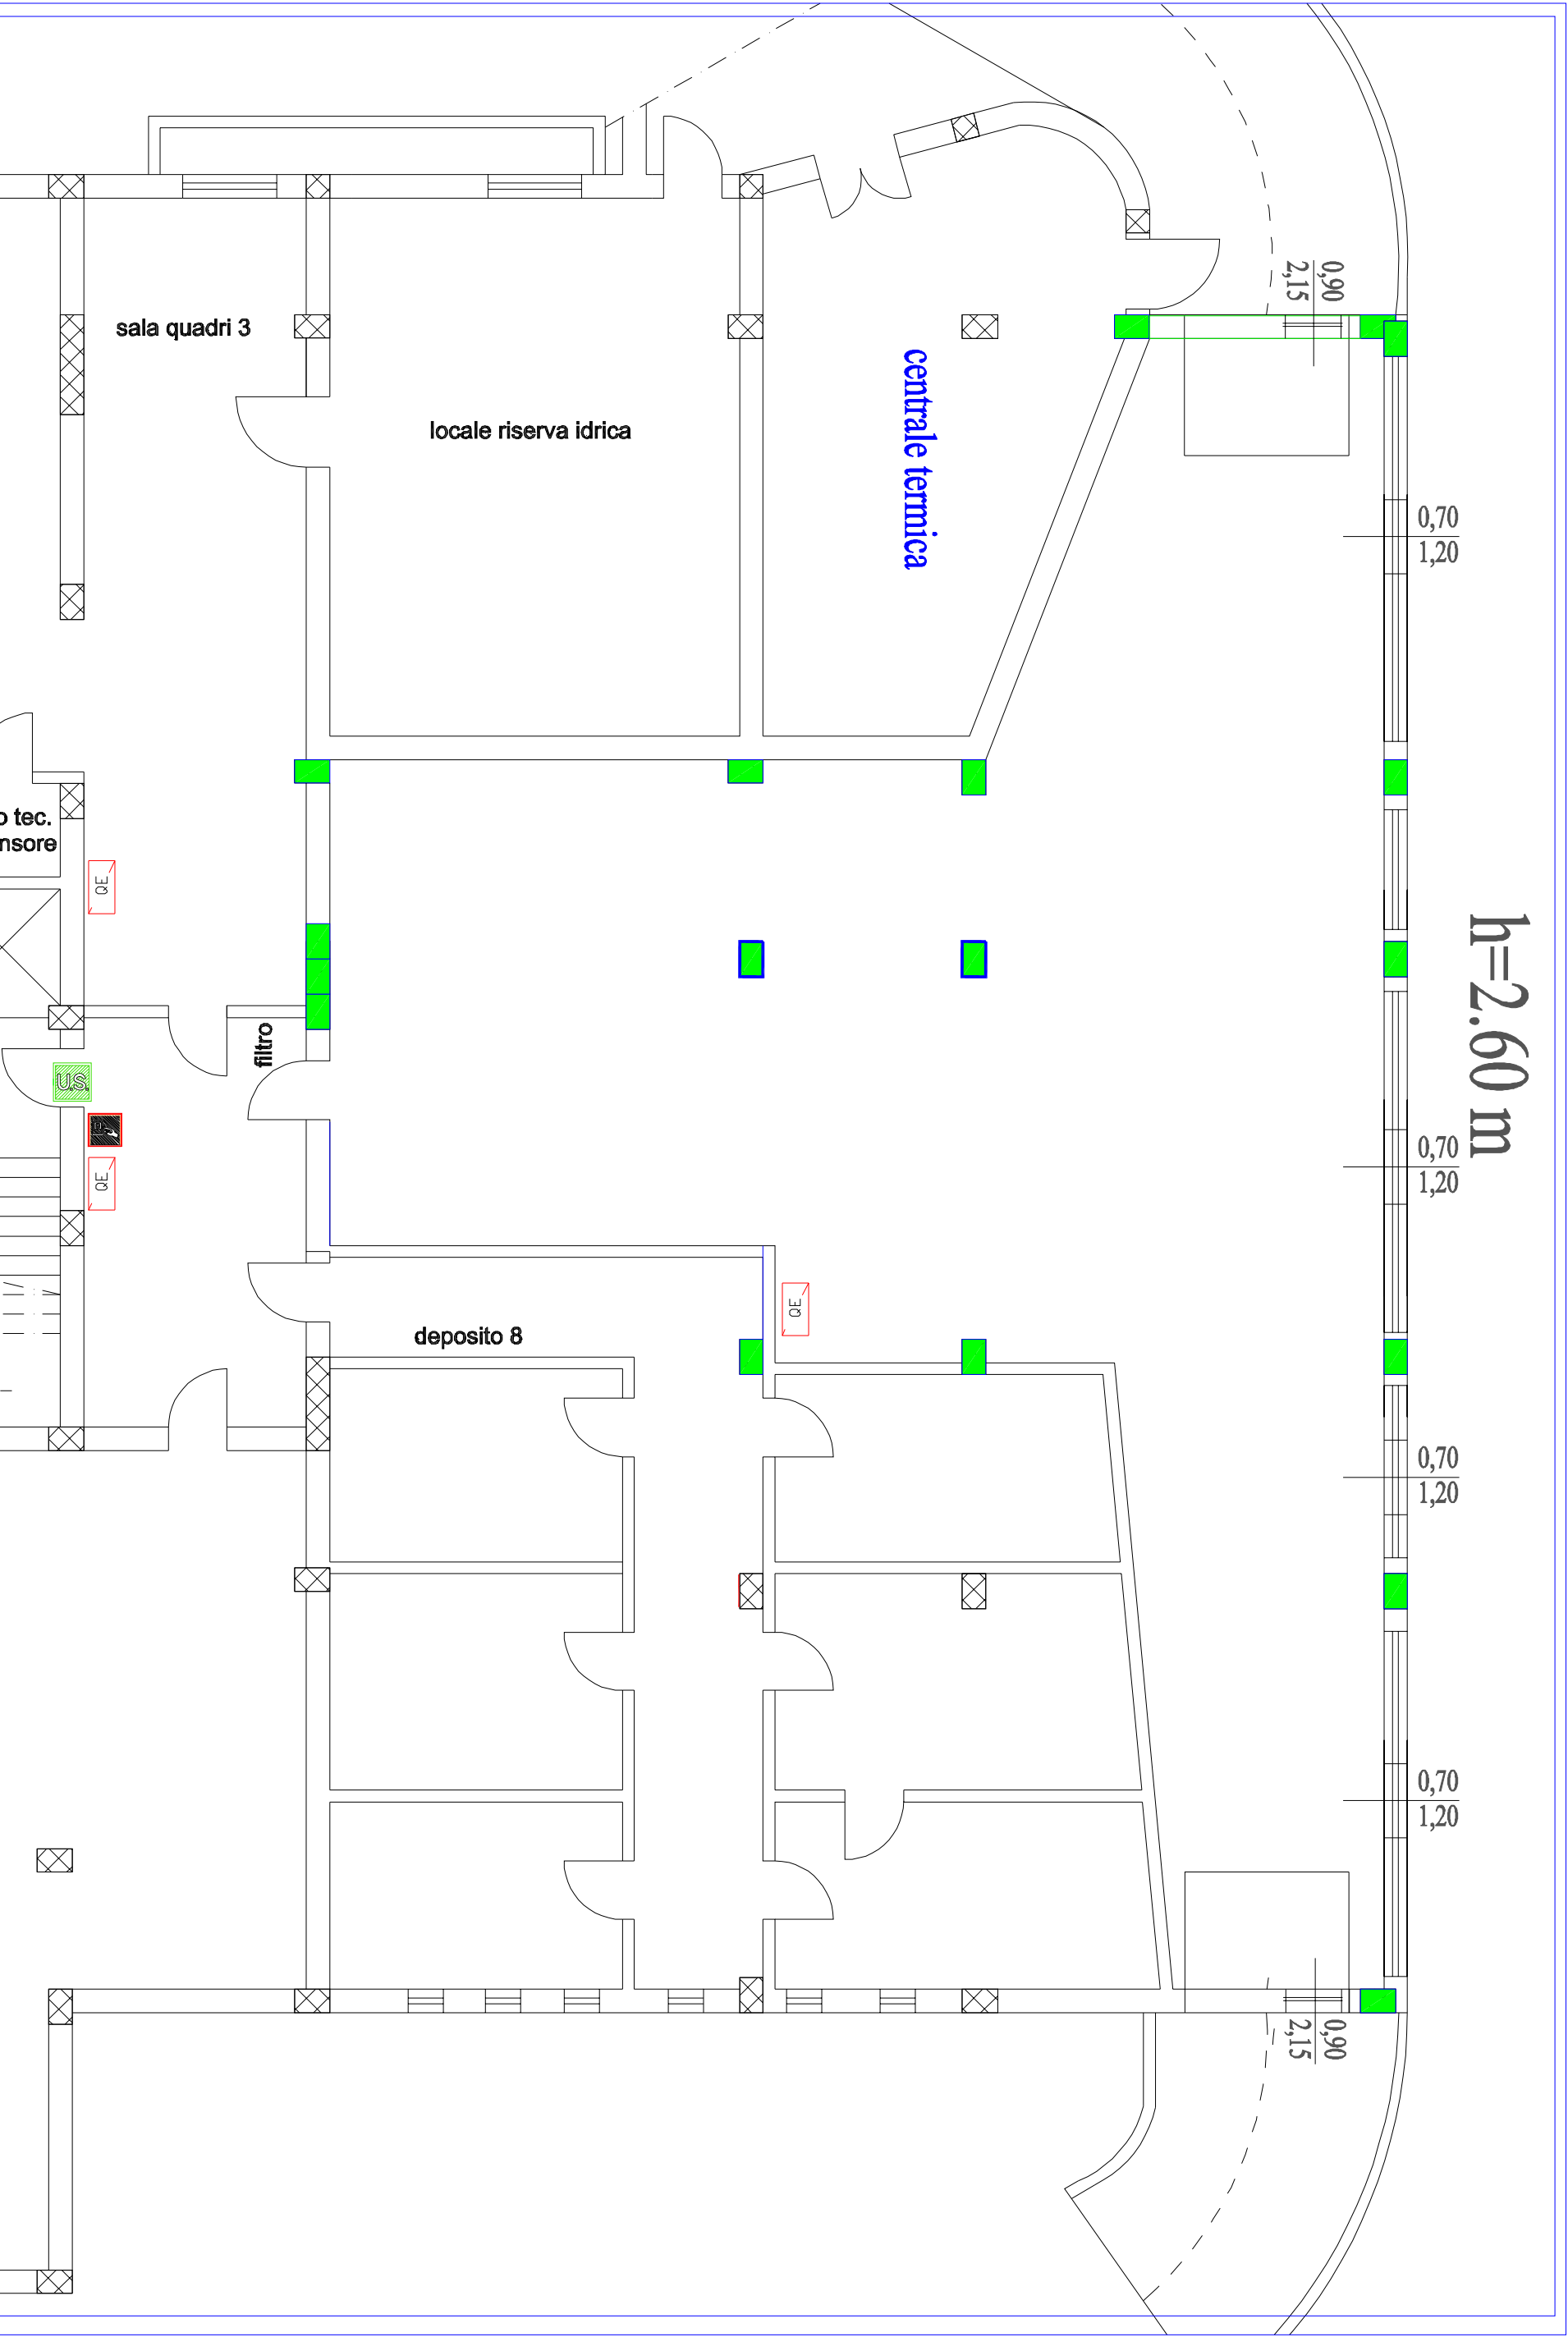

$h=2.60\text{ m}$


SITUAZIONE FUTURA - PIANO SEMINTERATO
PLANIMETRIA AREA DESTINATA AD ARCHIVIO
APERTURE DI AERAZIONE



scala 1:100

h=2.60 m

IP44 (minimo)

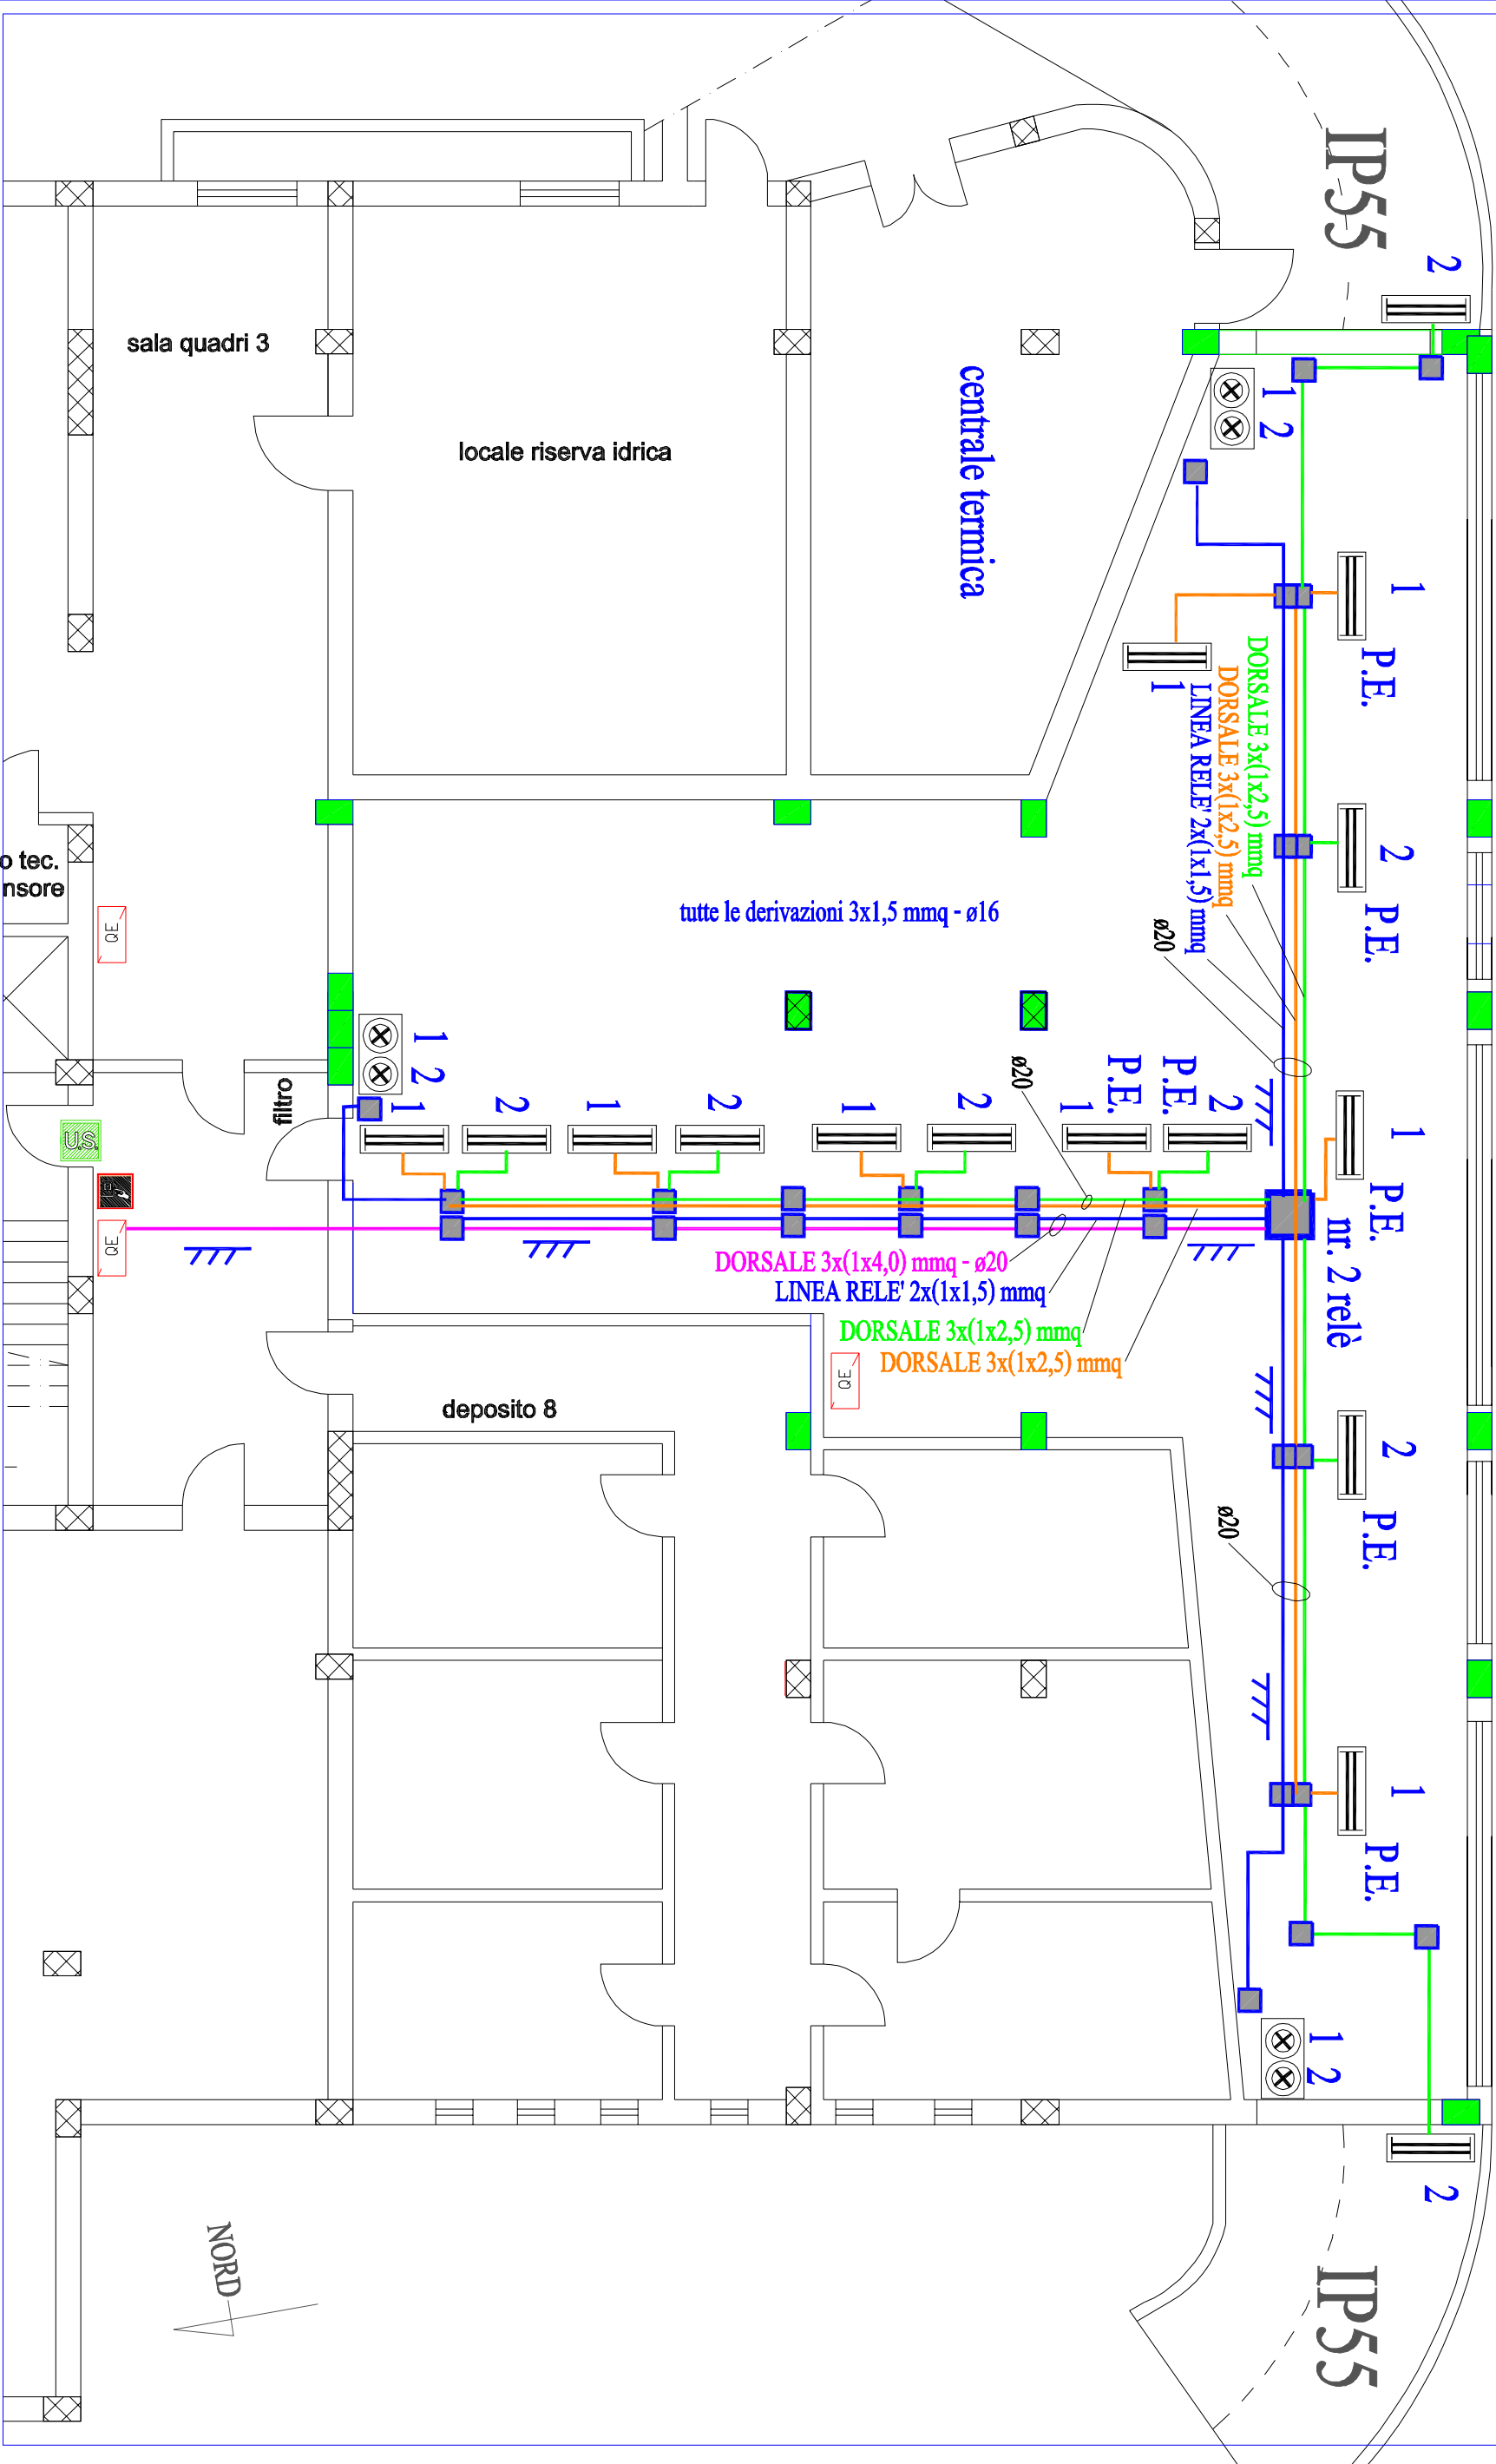

PLAFONIERA 2x36 W FLUORESCENTE - IP44


P.E.=PLAFONIERA RECUPERATA

- 1 2 COMANDO LUCI A RELE' - DUE CIRCUITI INDIPENDENTI
 SEGNALE PRESENZA PERSONALE NELL'ARCHIVIO



SITUAZIONE FUTURA - PIANO SEMINTERATO
PLANIMETRIA AREA DESTINATA AD ARCHIVIO
RIPRISTINO DELL'IMPIANTO DI ILLUMINAZIONE

scala 1:100


24

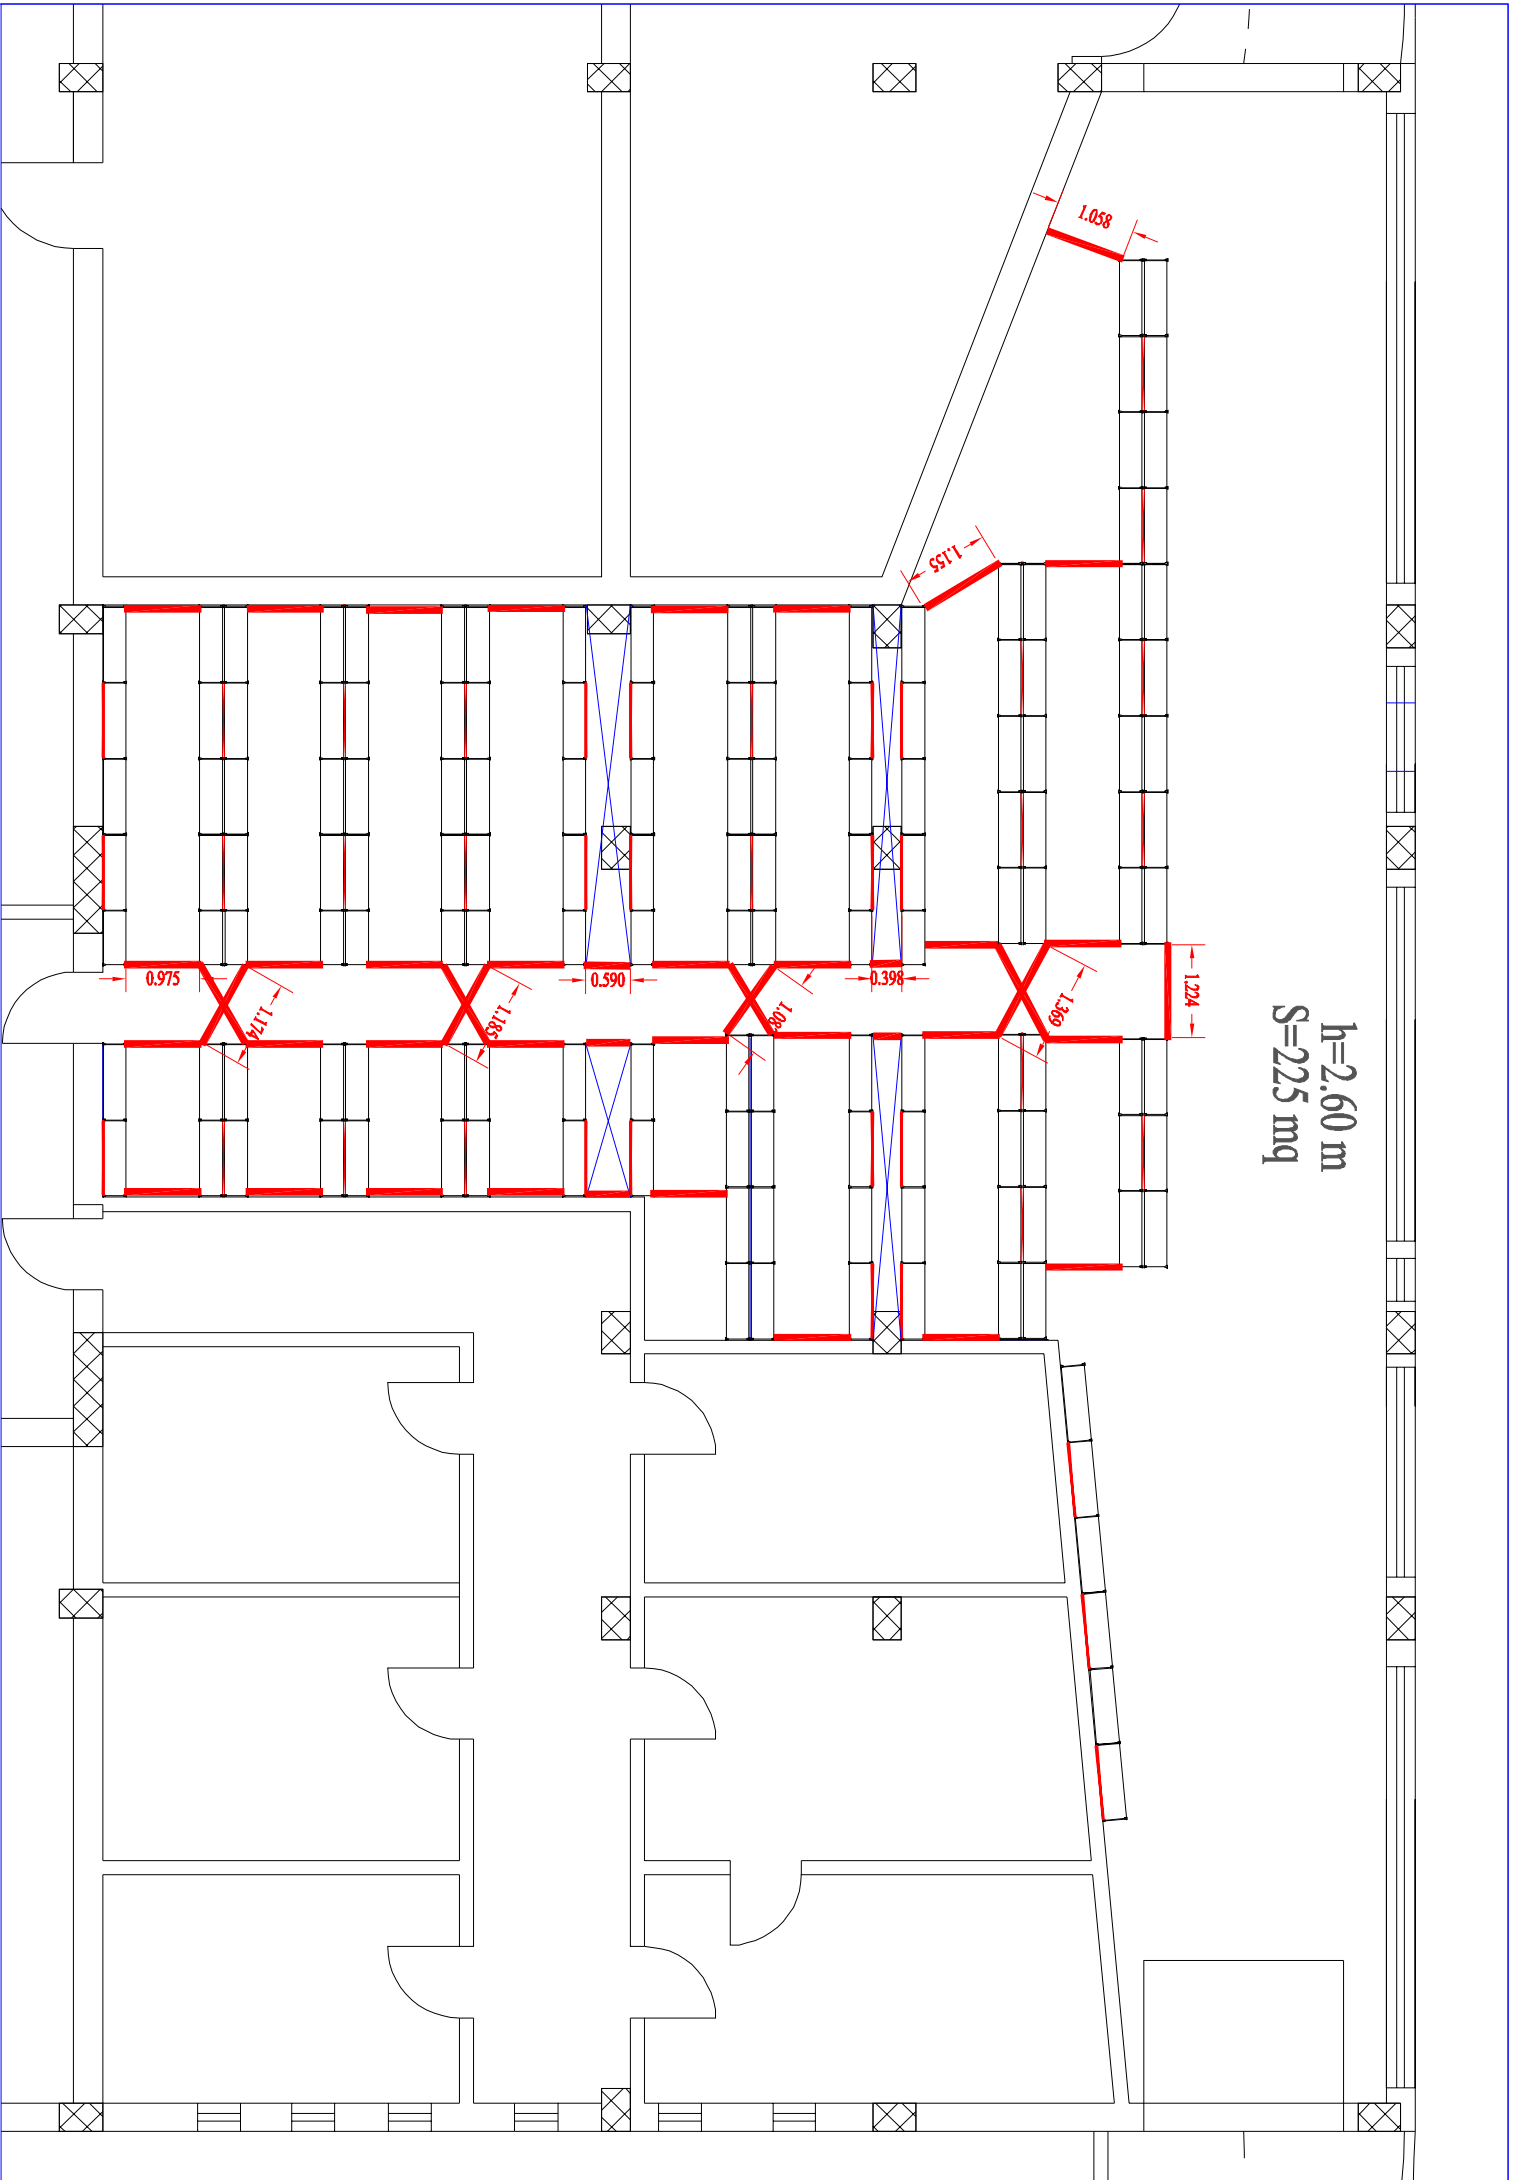

h=2.60 m
S=225 mq

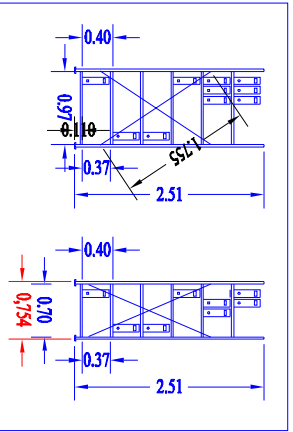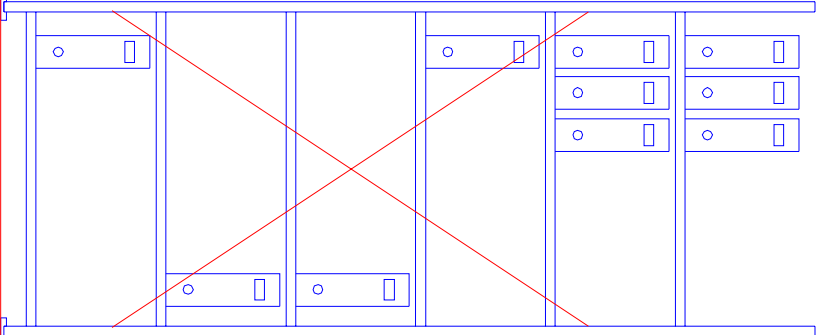

RIPIANI 300x1000		NR.	804
RIPIANI 300x700		NR.	78
TRAVERSINI 300		NR.	252
MONTANTI h=2.50 m		NR.	378
CROCIERE 2 PEZZI		NR.	67
PUNTONI DRITTI			
	0.975	NR.	31
	1.055	NR.	1
	1.158	NR.	1
	1.224	NR.	1
	0.40	NR.	2
	0.70	NR.	3
PER CROCIERE			
	1.082	NR.	2
	1.174	NR.	2
	1.185	NR.	2
	1.369	NR.	2
PIEDI DI APPOGGIO DEI MONTANTI			
	NR.	NR.	378
FISCHER METALLICI A ESPANSIONE			
	NR.	NR.	168

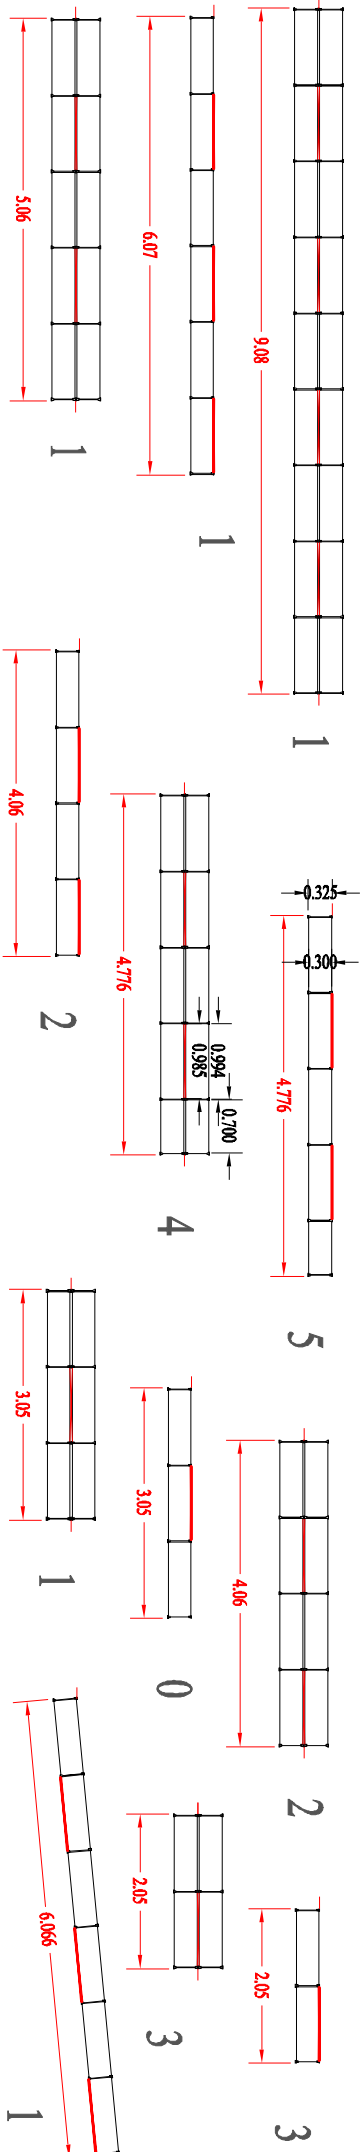

TOT. 143.10m

47 kg/m totale metri ripiani=858,60 m effettivi (861 m di progetto)

massa totale archivio: 40.354,20 kg (40467 kg)

6 ripiani per ogni metro di scaffale

NORD
scala 1:100

PARTICOLARI COSTRUTTIVI DEGLI SCAFFALI
PLANIMETRIA AREA DESTINATA AD ARCHIVIO
TIPOLOGIA SCAFFALI E VINCOLI

25

